


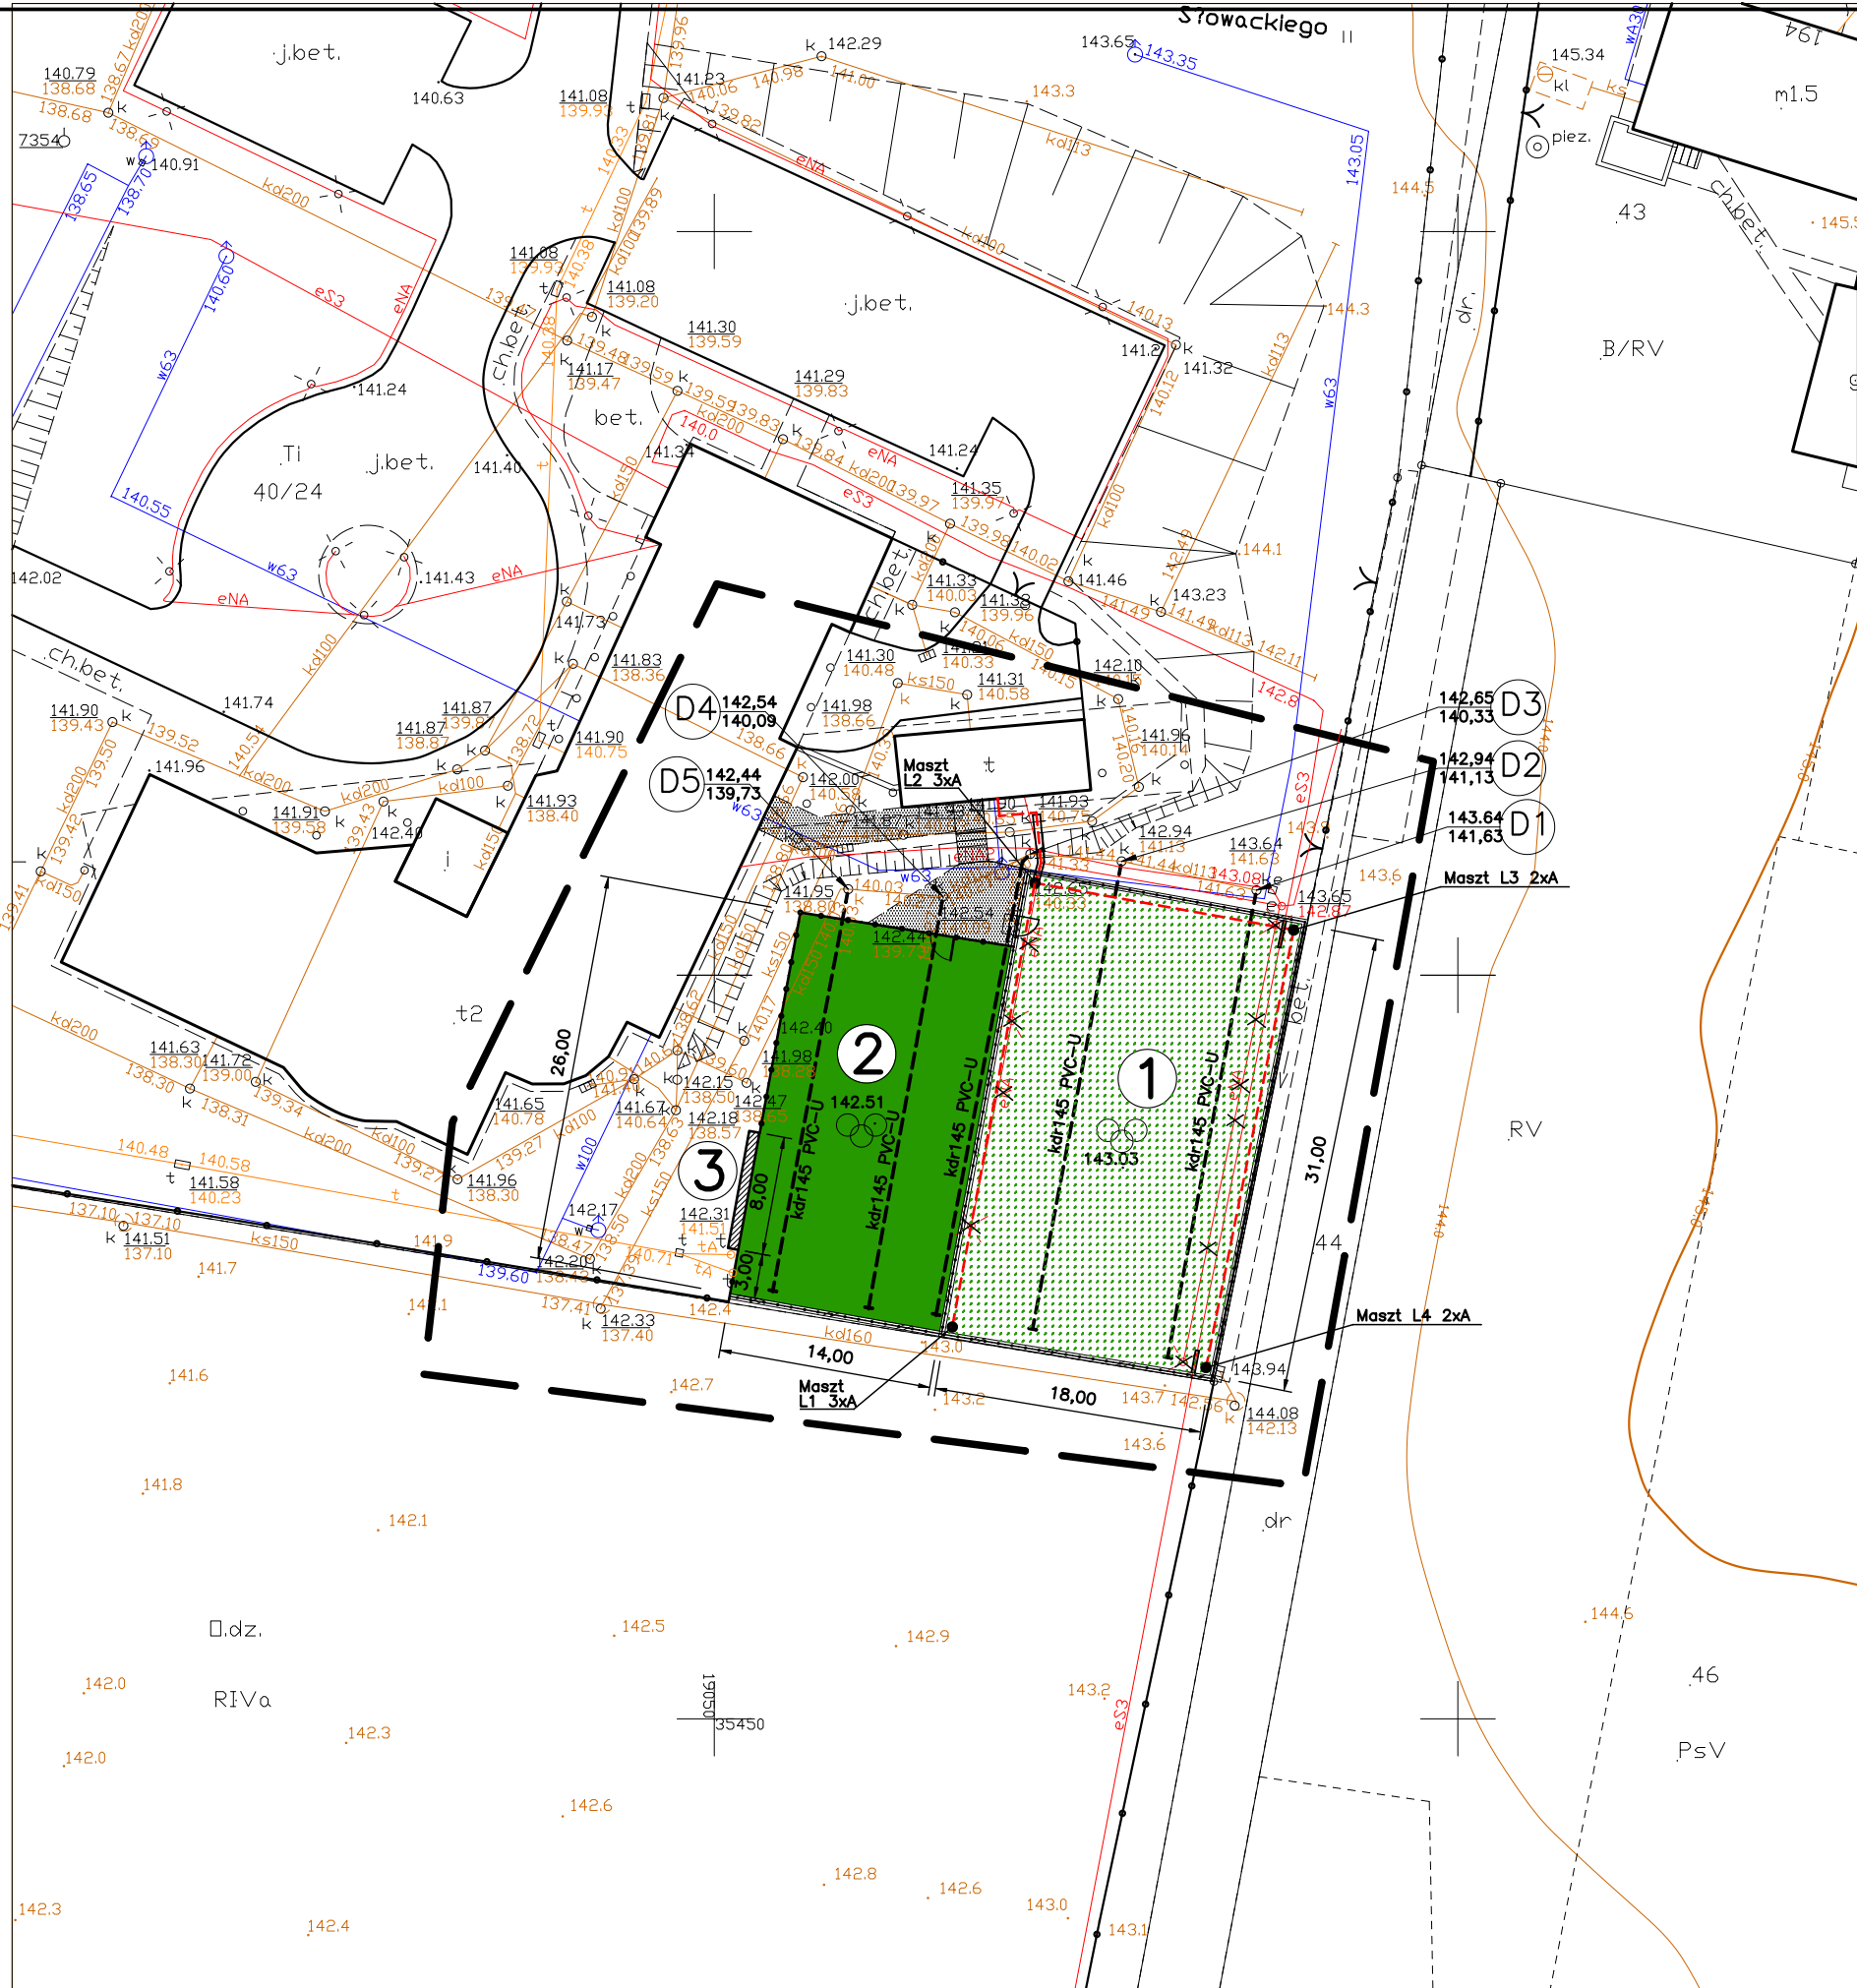

MAPA DO CELÓW PROJEKTOWYCH  
SKALA 1: 500

Obiekt: Gdańsk - ul. J.Słowackiego

Nr sekcji: 3516-22b4  
Nr obrębu: 25  
1. Układ adresienia "Kronsztadt 86" łs  
2. Układ współrzędnych "Gdańsk 70"  
3. Mapa w postaci numerycznej wykonana na podstawie danych pozyskanych metodą łączoną (pomiar bezpośredni, digitalizacja).

Nr ks. rob.: 87/2008  
Nr KERG: 3516-3917/2008  
Mapa jest aktualna pod względem sytuacji, wysokości, uzbrojenia podz. terenu i ewidencji gruntów - na dzień: 09.10.2008r.  
Prace polowe: Andrzej Wirkowski  
Prace kanalne wykonane w DDGIK Gdańsk :  
- aktualizacje mapy przeprowadził(a): Andrzej Wirkowski  
- wydruk mapy przygotował(a): K.Nienkiewicz  
**Uwaga !**

1. Nie wyklucza się istnienia w terenie innych, nie wykazanych na niniejszej mapie urządzeń podziemnych, które nie były zgłoszone do inwentaryzacji, lub o których brak jest informacji w instytucjach branżowych.

Kable telefoniczne Marynarki Wojennej:  
Uzgodnienie nr: z dnia: r.

Gdańsk, dnia 07.11.2008r.

W granicach opracowania mapy nie występują projektowane uzgodnione w ZUDP Gdańsk urządzenia techniczne.

sekcje : 3516 (22-b-4) , (22-d-1)  
Gdańsk; 07.11.2008

LEGENDA:

--- zasięg opracowania mapy do celów projektowych.

Właściciel, władający, inwestor, są prawnie zobowiązani do ochrony znaków geodezyjnych na terenie inwestycji budowlanej (nieruchomości) - art. 15, 48 pkt. 3 Ustawy z dn. 17.05.89r. Dz.U. Nr 30, poz. 163 - Prawo geod. i kartograf.)

Urząd Miejski w Gdańsku, Wydział Geodezji  
Referat Zasobu Geodezyjnego  
W OBRĘBIE OZNACZONYM LINIA --- OBRÓBIONO  
AKTUALIZACJĄ TREŚCI MAPY ZASADNICZEJ DOKUMENTY  
Z POMIARU UZUPEŁNIAJĄCEGO PRZYJĘTO DO ZASOBU  
POWIATOWEGO W DNIU 05.11.2008 I ZAEWIDENCJONOWANO  
POD NR SW/3516-1474/2008  
**Niniejsza mapa może służyć do celów projektowych**  
PROJEKTOWANE OBIEKTY BUDOWLANE WYMAGAJĄCE  
POZWOLENIA NA BUDOWĘ PODLEGAJĄ WYTYCZENIU  
I INWENTARYZACJI POWYKONAWCZEJ PRZEZ JEDNOSTKI  
UPRAWNIŁE DO WYKONYWANIA PRAC GEODEZYJNYCH  
GDAŃSK, 07.11.2008

OZNACZENIA

- 1 KORT TENISOWY Z WYMIENIONĄ NAWIERZCHNIĄ Z TRAWY SYNTETYCZNEJ
- 2 BOISKO WIELOFUNKCYJNE Z NAWIERZCHNIĄ WYMIENIONĄ NA ELASTYCZNĄ POLIURETANOWĄ W KOLORZE ZIELONYM
- 3 SCIANA TRENINGOWA DO GRY W TENISA
- PROJEKTOWANE OGRODZENIE-WYCHWYTYWACZ PIŁEK
- PROJEKTOWANY DRENAŻ ODWADNIAJĄCY BOISKA PROWADZONY PO TRASIE ISTNIEJĄCEGO DRENAŻU
- D1-D5 ISTNIEJĄCE STUDNIE KANALIZACJI DESZCZOWEJ DO KTÓRYCH WŁĄCZONE SĄ CIĄGI DRENAŻOWE
- ISTNIEJĄCE OGRODZENIE-WYCHWYTYWACZ PIŁEK NA ISTNIEJĄCYM MURZE OPOROWYM POZOSTAJĄCE BEZ ZMIAN
- TRASA PROJ. LINII KABLOWEJ ZASILAJĄCEJ OŚWIETLENIE BOISK
- ISTN. I PROJ. LINIE KABLOWE W RURACH OCHRONNYCH
- L1-L4 ISTN. MASZTY OŚWIETLENIA TERENU PRZENIESIONE NA NOWĄ LOKALIZACJĘ
- ✗ ISTN. LATARNIE OŚWIETLENIA TERENU BOISK PRZEWIOZIANE DO DEMONTAŻU

UWAGA: SZCZEGÓŁY OŚWIETLENIA BOISK W OPRACOWANIU BRANŻY ELEKTRYCZNEJ

ISTNIEJĄCA DOJŚCIE DO BOISK CHODNIK I SCHODY TERENOWE POZOSTAJĄCE BEZ ZMIAN

|                                                                                 |                                                      |
|---------------------------------------------------------------------------------|------------------------------------------------------|
| Rys. Nr 01                                                                      | 11-2008                                              |
| PROJEKT<br>ZACOSPODAROWANIA<br>TERENU<br>skala 1:500                            |                                                      |
| BRANŻA BUDOWLANA                                                                |                                                      |
| PROJEKT REMONTU NAWIERZCHNI<br>SPORTOWYCH ORAZ OGRODZENIA                       |                                                      |
| OKRL W GDAŃSKU, UL. SŁOWACKIEGO 196                                             |                                                      |
| Inwestor: Polska Agencja Żeglugi Powietrznej<br>ul. Wieszowa 8, 02-147 Warszawa |                                                      |
| BIURO INŻYNIERSKIE<br>ANNA GONTARZ-BAGIŃSKA                                     |                                                      |
| 80-299 Nowy Świat, ul. Nad Jeziorem 13                                          |                                                      |
| BRANŻA BUDOWLANA                                                                | inż.A.Gontarz-Bagińska<br>upr.POM/0105/OHOA/08       |
| BRANŻA BUDOWLANA                                                                | mgr inż.Tomasz Bagiński<br>upr.nr 41/2000/Op         |
| OŚWIETLENIE BOISK                                                               | mgr inż.Bartłomiej Zosiuk<br>upr.nr POM/0149/POOE/06 |
| ODWODNIENIE BOISK                                                               | inż.Daniel Łogiszyniec<br>upr.nr 68/Gd/00            |