



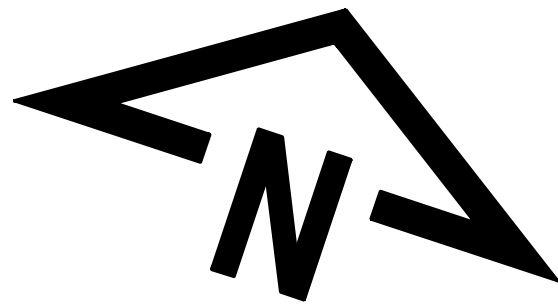

OZNACZENIA

- 300x300 Kanał wentylacyjny nawiewny, izolowany przeciwpożarowo
- 300x300 Kanał wentylacyjny wyciągowy
- PL-B 300x300 Vn=160m3/h Kratka nawiewna w podłodze podniesionej, nawiew ogólny
- Kratka nawiewna w podłodze podniesionej, nawiew z klimatyzatora
- Kłapa p.poż z siłownikiem
- PR Przepustnica regulacyjna
- Kratka wyciągowa w podłodze podniesionej
- Kłapa upustowa nadciśnieniowa
- Klimatyzator Klimatyzator wewnętrzny systemu VRF, w przestrzeni podłogi podniesionej

PRZEKRÓJ A-A;
SKALA 1:50

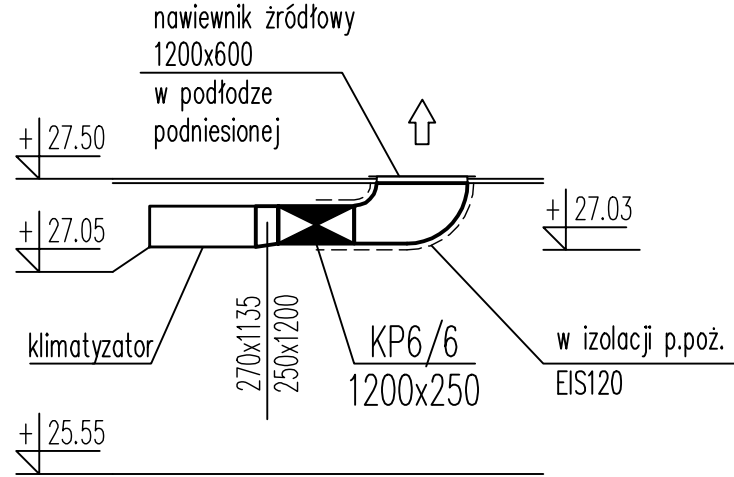

KU1
800x675
klapa upustowa
nadciśnieniowa
Hsp=+26,20
(szyb dźwigu)

RZUT POZ.
OPERACYJNEGO

WYKAZ POMIESZCZEŃ				
NR.	NAZWA POMIESZCZENIA	POW. m²	POSADZKA	SUFFY (Hsp. m)
7/01	SALA OPERACYJNA	108.90	Ps-8	S-3 (130m)
7/02	SCHODY W SALI OPERACYJNEJ	23.10	Ps-9	
POW. NETTO (m²)		132.00		

Rev.	Data	Opis zmian	Podpis Proj.	Podpis Spr.
PROCHEM Spółka Akcyjna Rok założenia firmy 1947 ul. Powązkowska 44c 01-797 Warszawa				
Investycja Budowa TWR Poznań wraz z infrastrukturą techniczną – administracyjną Adres Port Lotniczy – Poznań Ławica				
Obiekt Wieża Kontroli Ruchu Lotniczego Instalacja wentylacji				
Przedmiot Rzut poz. +27,50				
Opracował	mgr inż. J. Adamczyk	nd.	Specjalność	INSTALACJE
Projektant	mgr inż. B. Naumczyk	St-388/80	Nr projektu	Faza PT
			110013	Zespół Z3
Gł. projektant	mgr inż. K. Piekarniak	MAZ/0189/POOS/06	Nr rysunku	1-V-107
Sprawdzający	mgr inż. J. Izyniec	St-58/81		0
Funkcja	Tytuł, imię i nazwisko	Nr uprawnień	Podpis	Data 04.2012 Skala 1:50