


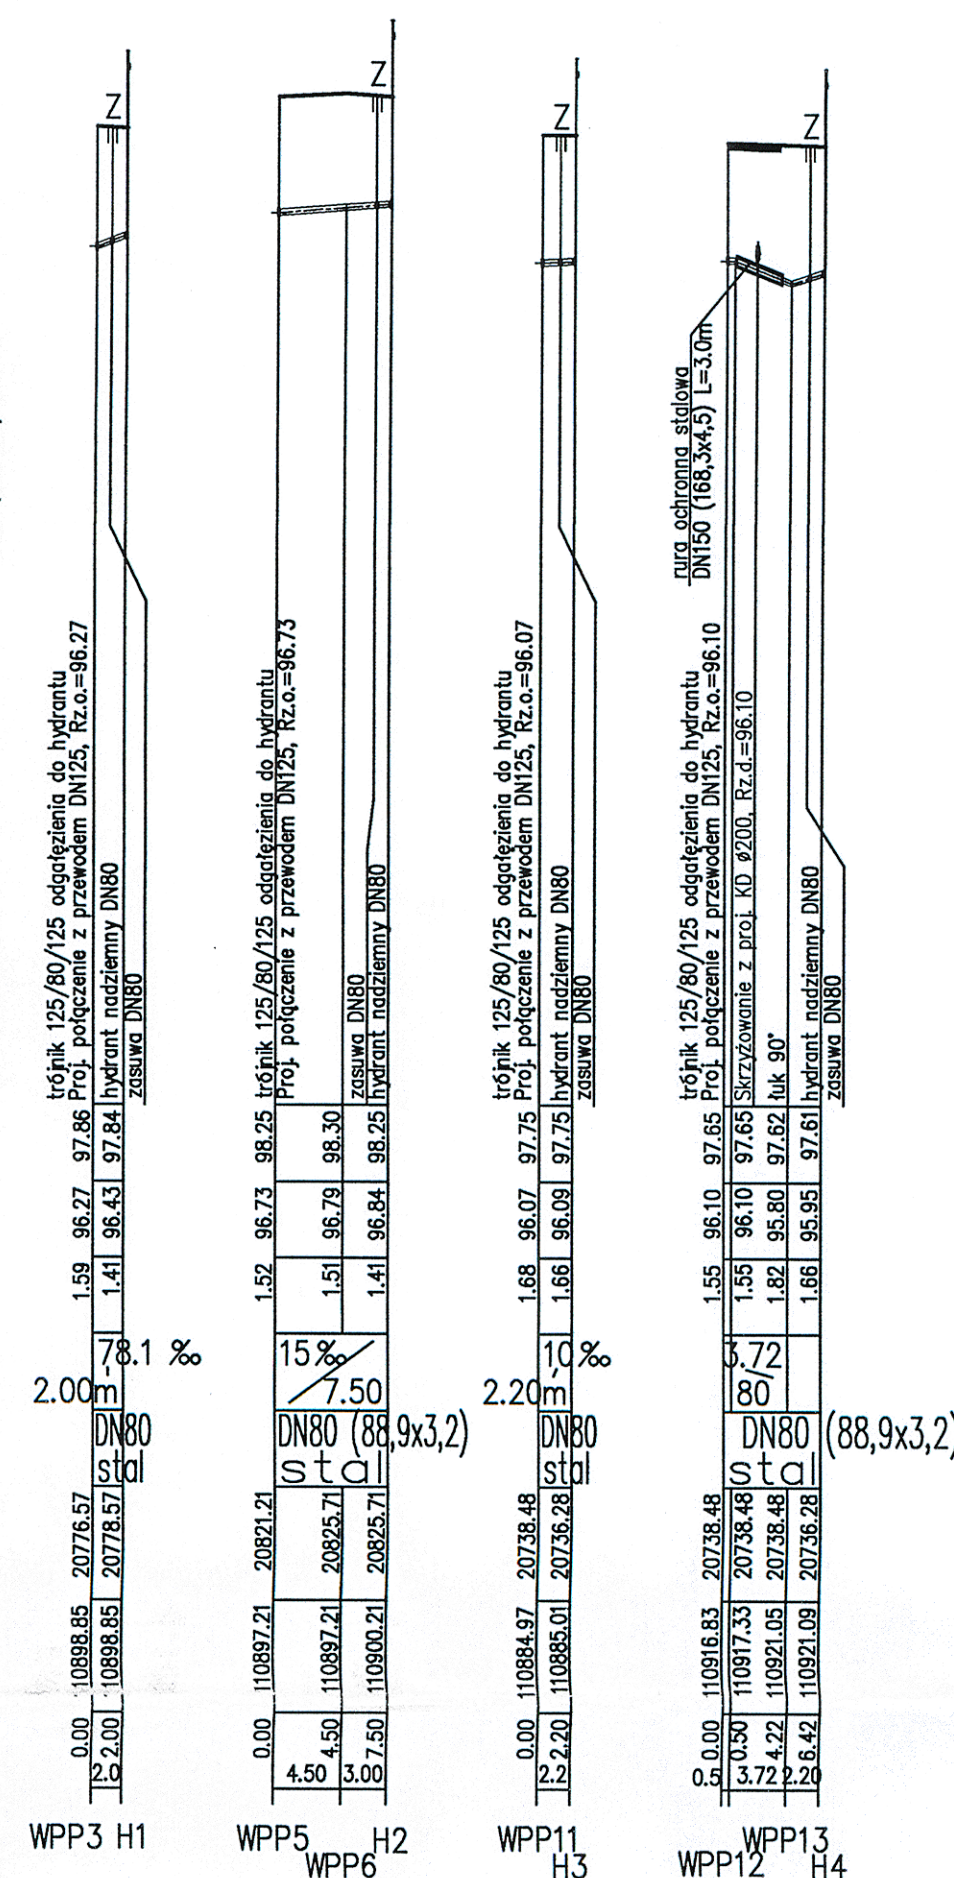

Wielkopolski Urząd Wojewódzki
Wydział infrastruktury i Rolnictwa
Al. Niepodległości 16/18
61-713 Poznań

Nazwa		Opis zmian		[Pisownia Proj.]		[Pisownia Proj.]		[Pisownia Proj.]	
PROCHEM Spółka Akcyjna Rok założenia firmy 1947 ul. Powązkowska 44c 01-797 Warszawa									
Inwestycja		Budowa TWR Poznań wraz z infrastrukturą techniczną - administracyjną Port Lotniczy - Poznań Ławica							
Adres									
Obiekt		INSTALACJE ZEWNĘTRZNE WOD-KAN. I PPOŻ.							
Przedmiot		PROJECIE INSTALACJI ZEWNĘTRZNEJ WODY PPOŻ.							
Opracował		mgr inż. M. Mucha		nd.		Specjalność		SANITARNIA	
Projektant		mgr inż. A. Niedzielska		MAZ/0336/PWOS/04		Nr projektu		Faza PB	
						110013		Zespół P-3	
Gł. projektant		mgr inż. A. Niedzielska		MAZ/0336/PWOS/04		Nr rysunku		SZ-P-04	
Sprawdzający		mgr inż. A. Knetig		MAZ/0203/PWOS/10				Rev. A	
Funkcja		Tytuł, imię i nazwisko		Nr uprawnień		Podpis		Data 11.2011 Skala 1:100/1:50	