
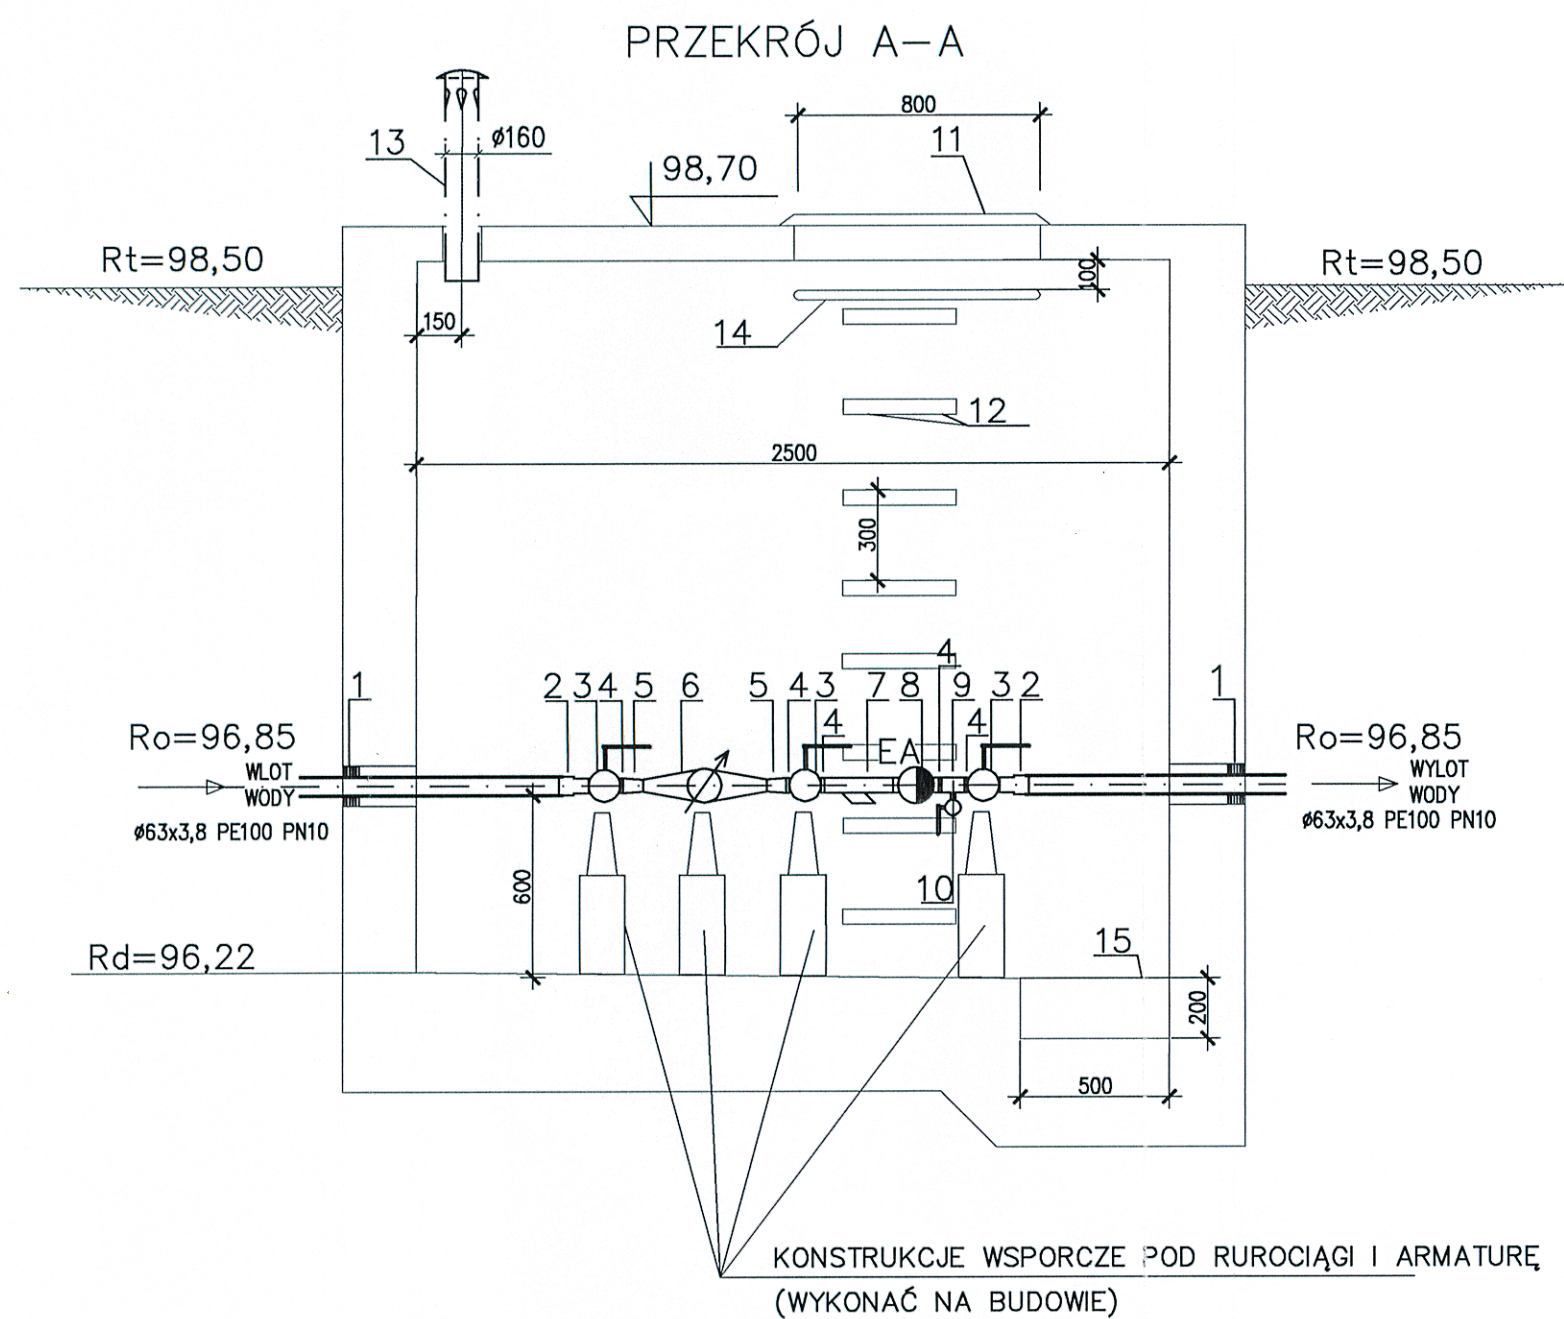


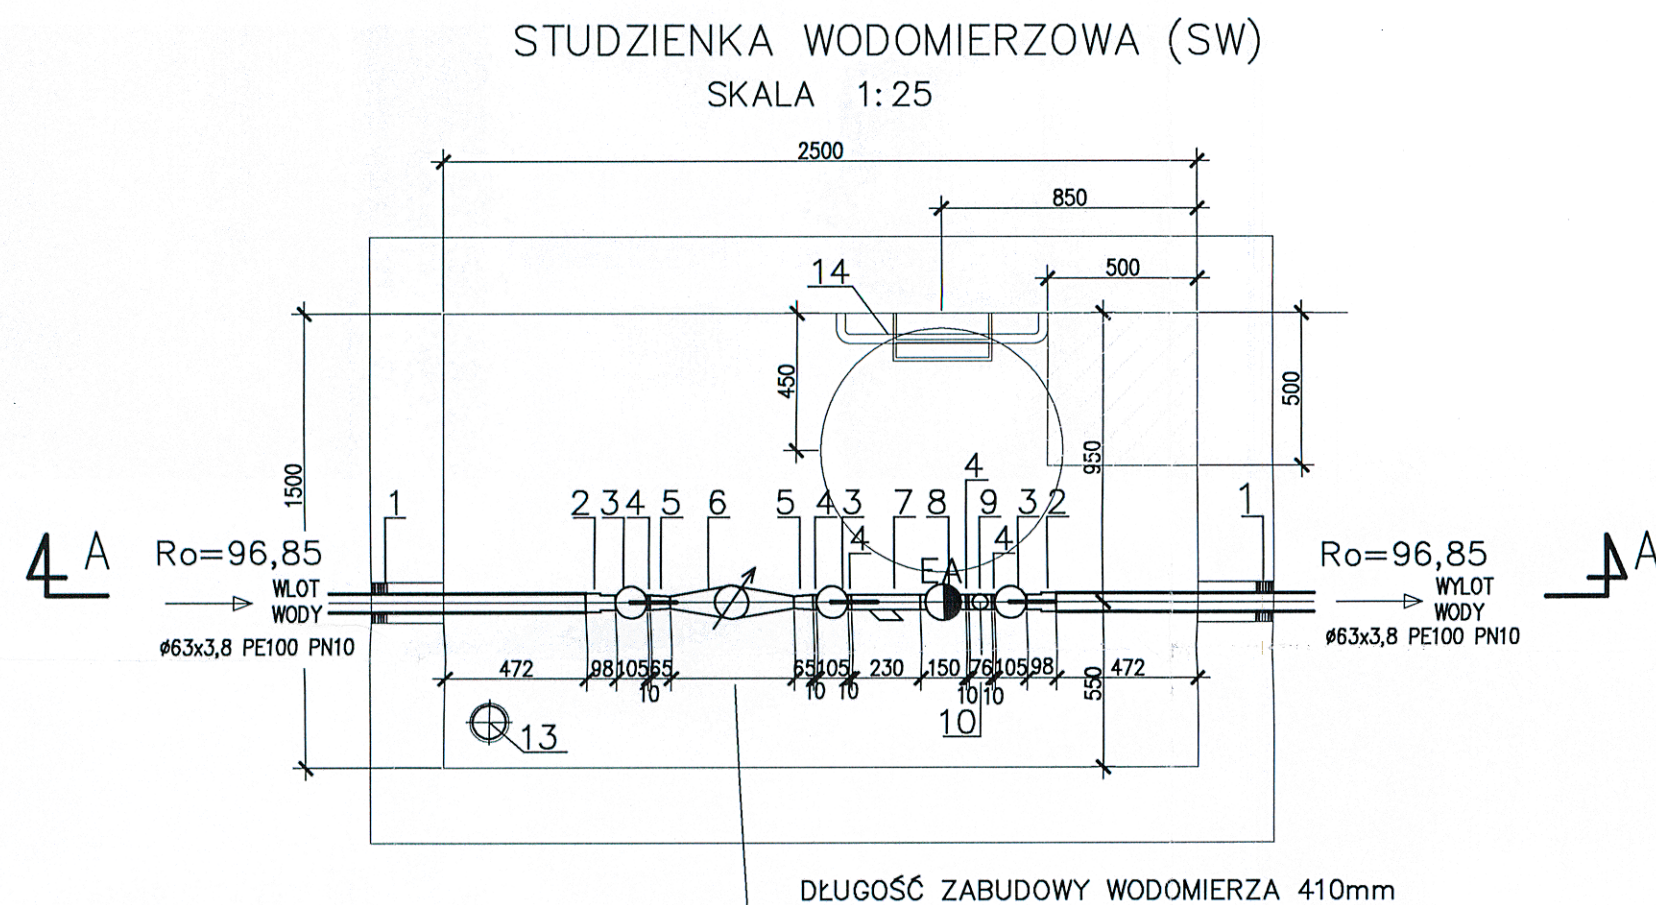

#### OZNACZENIA

- 1 PRZEJŚCIE SZCZELNE ŁAŃCUCHOWE DLA RURY Ø63PE INTEGRA TYP "Z" ŁU-1, 9 OGNIW (OTWÓR Ø100)
- 2 ADAPTER PEØ63 Z GWINTEM WEWNĘTRZNYM DN50
- 3 ZAWÓR ODCINAJĄCY KULOWY GWINTOWANY DN50 PN16
- 4 ZŁĄCZKA WKRĘTNA RÓWNOPRZELOTOWA TYPU N8 DN50
- 5 ZŁĄCZKA NAKRĘTNA ZWĘŻKOWA TYPU M2 DN50/DN40
- 6 WODOMIERZ GWINTOWANY JS-10 DN40 Q=10m<sup>3</sup>/h PN16 POWOGAZ
- 7 FILTR SIATKOWY GWINTOWANY Z SITEM ZE STALI NIERDZEWNEJ DN50 PN25 SOCLA
- 8 ZAWÓR ANTYSKAŻENIOWY GWINTOWANY DN50 TYP EA271 PN10 SOCLA
- 9 TRÓJNIK NAKRĘTNY JEDNOZWĘŻKOWY TYPU B1 DN50/DN15/DN50
- 10 ZAWÓR ODCINAJĄCY KULOWY GWINTOWANY DN15 PN16
- 11 WŁAZ Ø800 TYPU LEKKIEGO NP. FIRMY P.P.H.U. ROGAL
- 12 STOPNIE ŻŁAZOWE ŻELIWNE W UKŁADZIE DRABINKOWYM
- 13 RURA WYWIEWNA Ø160 PVC
- 14 PORĘCZ CHWYTNA Z PRĘTA STALOWEGO Ø30 mm
- 15 KRATA STALOWA 500x500 mm – WG PROJ. KONSTRUKCJI

#### UWAGA:

STUDNIA WYKONANA Z BETONU O KLASIE WYTRZYMAŁOŚCI MIN. C35/45  
O NASIĄKLIWOŚCI 5% I WODOSZCZELNOŚCI W10

WYKONANIE I IZOLACJA PRZECIWWILGOCIOWA STUDNI – WG PROJ. KONSTRUKCYJNEGO

Wielkopolski Urząd Wojewódzki  
Wydział Infrastruktury i Rolnictwa  
Al. Niepodległości 16/18  
61-713 Poznań

|                                                                                                                                                                    |                         |                         |              |                       |
|--------------------------------------------------------------------------------------------------------------------------------------------------------------------|-------------------------|-------------------------|--------------|-----------------------|
| A                                                                                                                                                                  | 07.2012                 | Aktualizacja instalacji |              |                       |
| Rew.                                                                                                                                                               | Data                    | Opis zmian              | Podpis Proj. | Podpis Spr.           |
| <b>PROCHEM Spółka Akcyjna</b><br>Rok założenia firmy 1947<br>ul. Powązkowska 44c 01-797 Warszawa                                                                   |                         |                         |              |                       |
| Inwestycja Budowa TWR Poznań<br>wraz z infrastrukturą techniczną – administracyjną<br>Adres Port Lotniczy – Poznań Ławica<br>Obiekt INSTALACJE ZEWNĘTRZNE WOD-KAN. |                         |                         |              |                       |
| Przedmiot STUDZIENKA WODOMIERZOWA                                                                                                                                  |                         |                         |              |                       |
| Opracował                                                                                                                                                          | mgr inż. M. Mucha       | nd.                     |              | Specjalność SANITARNA |
| Projektant                                                                                                                                                         | mgr inż. A. Niedzielska | MAZ/0336/PWOS/04        |              | Nr projektu 110013    |
| Gł. projektant                                                                                                                                                     | mgr inż. A. Niedzielska | MAZ/0336/PWOS/04        |              | Faza PB               |
| Sprawdzający                                                                                                                                                       | mgr inż. A. Knetig      | MAZ/0203/P00S/10        |              | Zespół Z-4            |
| Funkcja                                                                                                                                                            | Tytuł, imię i nazwisko  | Nr uprawnień            | Podpis       | Nr rysunku SZ-P-017   |
|                                                                                                                                                                    |                         |                         |              | Rewizja A             |
|                                                                                                                                                                    |                         |                         |              | Data 11.2011          |
|                                                                                                                                                                    |                         |                         |              | Skala 1:25            |

Prawa autorskie do tego rysunku przysługują PROCHEM S.A. Bez zgody rysownika nie może być wykorzystany lub reprodukowany.

Nazwa: 8.6.12 8.42 C:\#2011\110013\1\PB zmiany 07-2012\SZP017REWA.dwg