
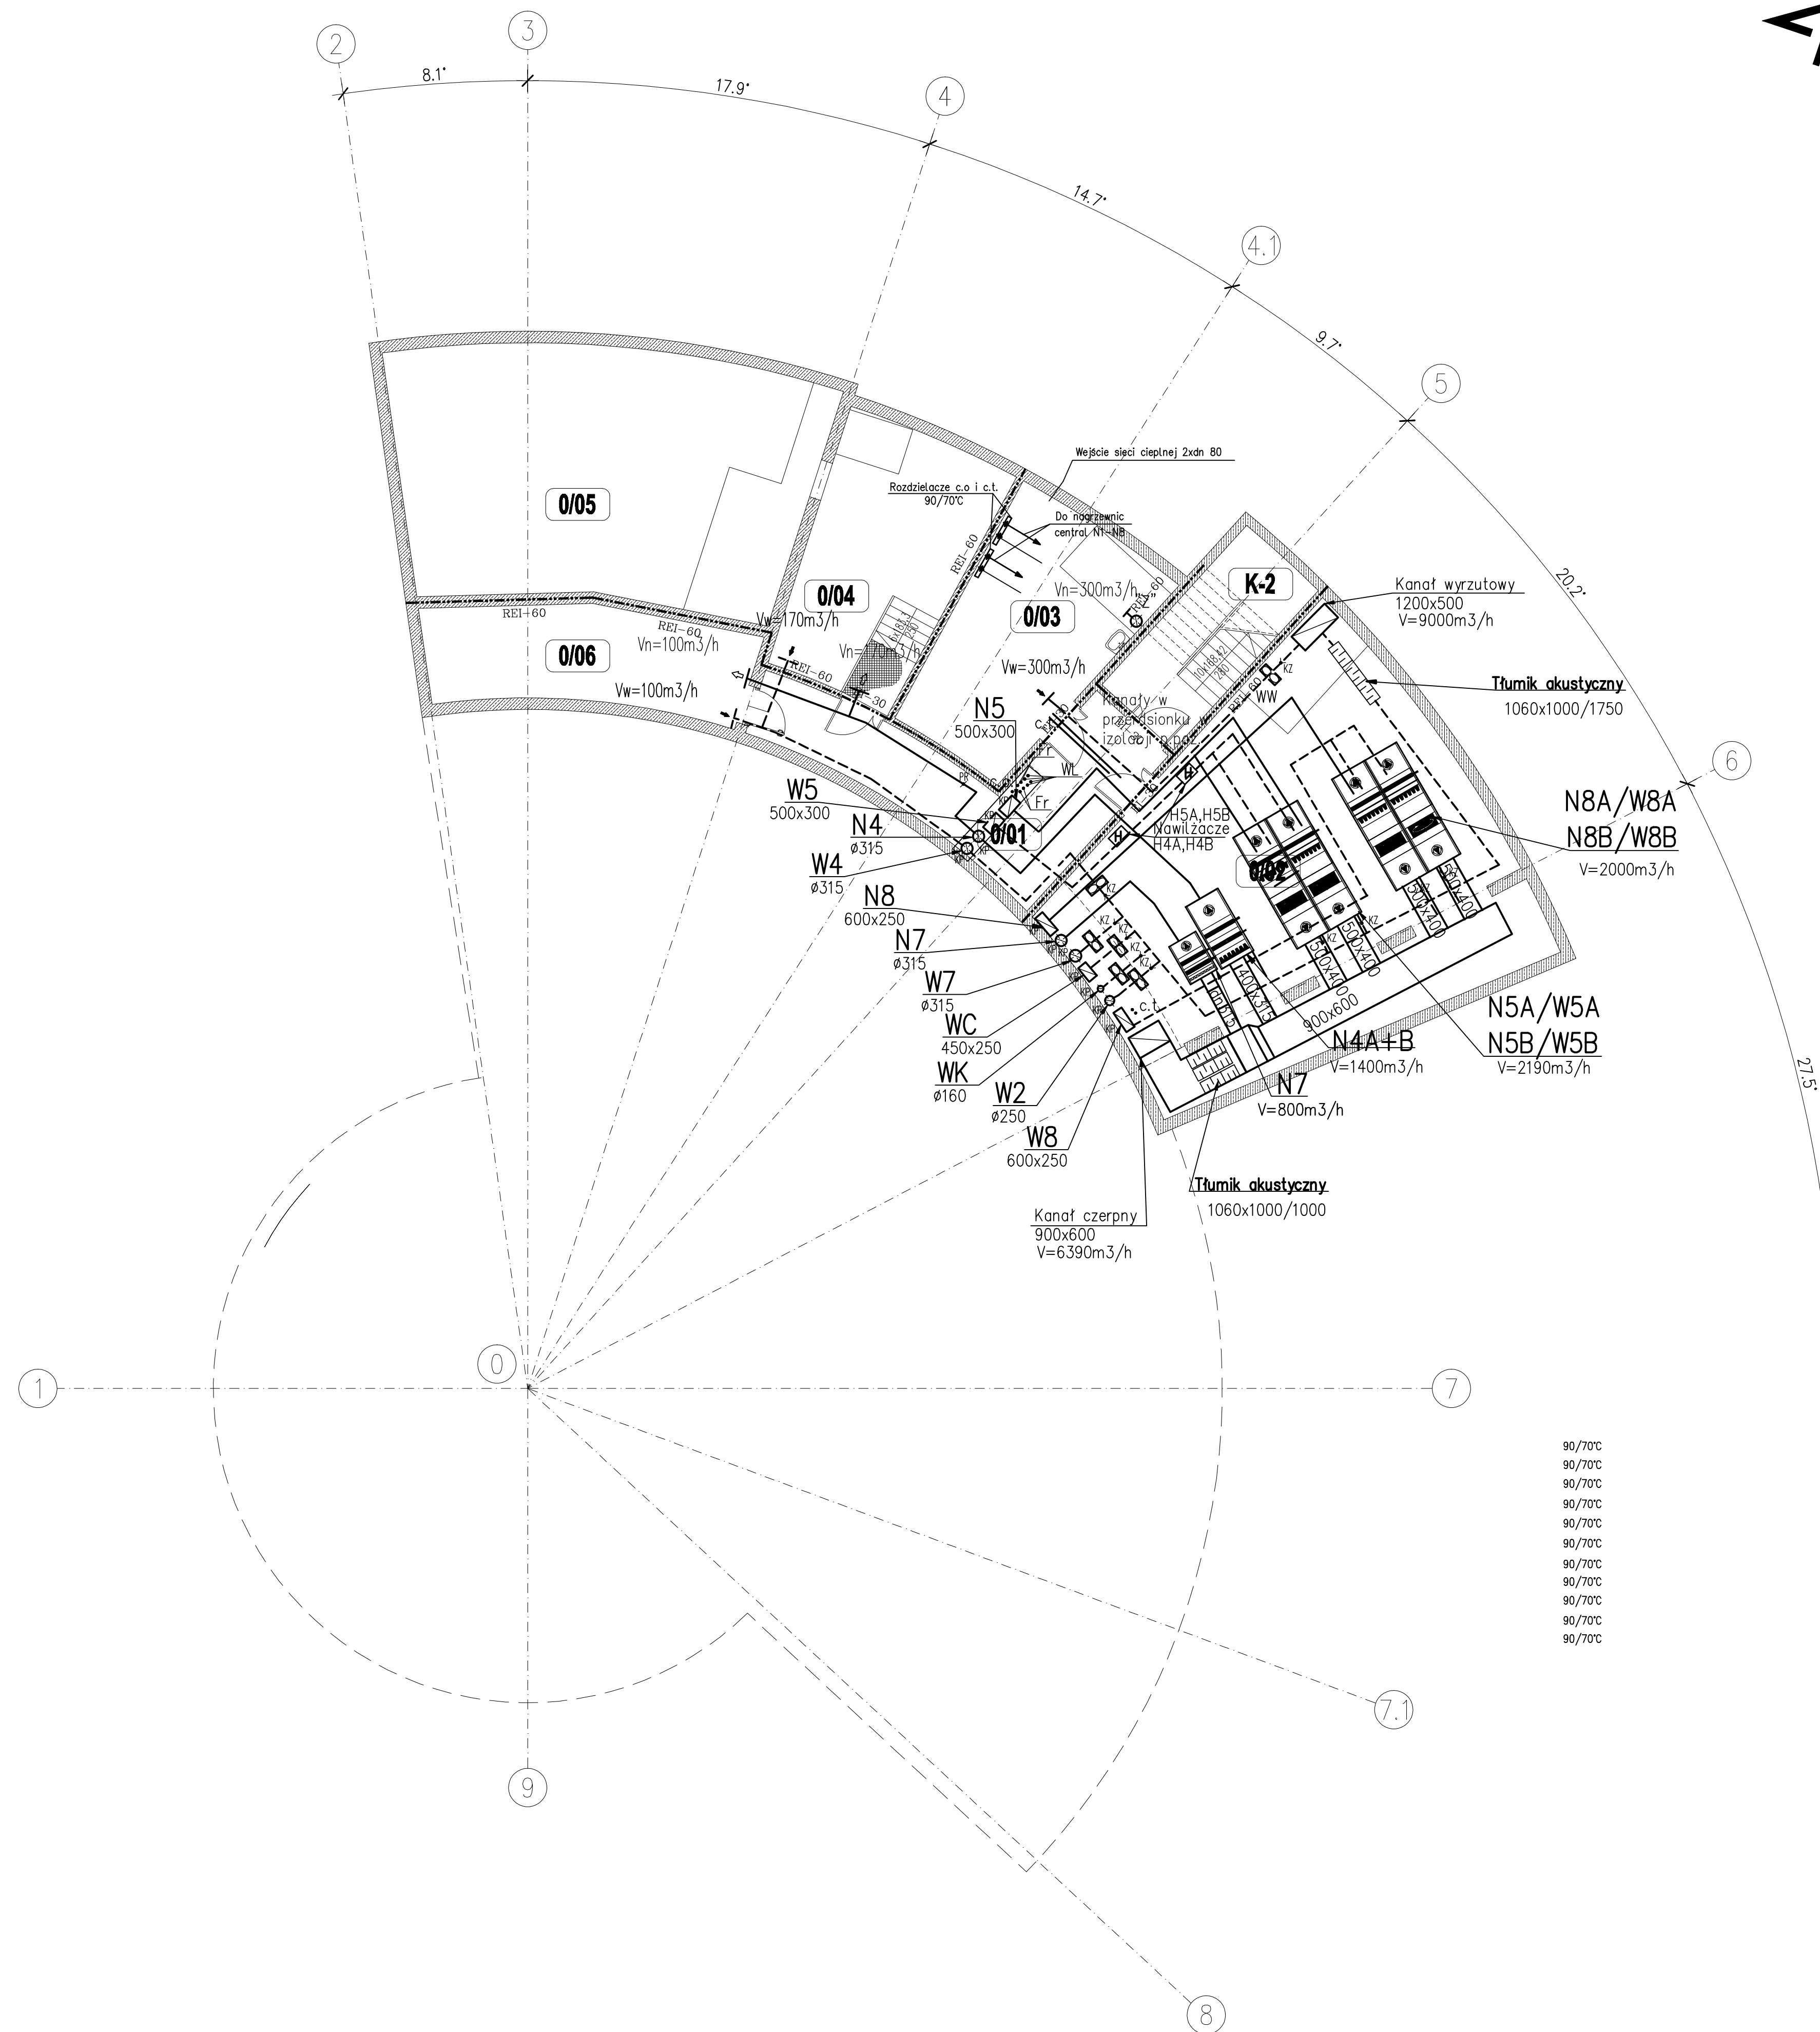 
 


WYKAZ POMIESZCZEŃ							
NR.	NAZWA POMIESZCZENIA	POW. m²	POSAZDZKA	NR.	NAZWA POMIESZCZENIA	POW. m²	POSAZDZKA
K-2	KLATKA SCHODOWA	13,90	P-4	004	HYDROFORNA	27,80	P-4
001	KOMUNIKACJA	24,60	P-4	005	ZBIORNIK WODY P. POZ	68,00	P-4
002	WENTYLATORNA	95,00	P-4	006	KABLOWNA	20,40	P-4
003	WEZŁO CO	27,80	P-4				
					POW. NETTO (m²)	277,50	



90/70°C
90/70°C
OZNACZENIA	
	Kanał wentylacyjny nawiewny
	Kanał wentylacyjny wyciągowy
	Kanał wentylacyjny elastyczny tłumiący
	Przepustnica regulacyjna
	Kłapa zwrotna
	Kratka wentylacyjna nawiewna
	Kratka wentylacyjna wyciągowa
	Wentylator kanałowy
	Kłapa przeciwpożarowa
	Kratka transferowa
	Numer systemu, wymiar kanału
	Nawilżacz parowy

[Raw>Data]		[Opis zmian]		[Podpis Proj.]		[Podpis Spr.]	
PROCHEM Spółka Akcyjna Rok założenia firmy 1947 ul. Powązkowska 44C 01-797 Warszawa							
Inwestycja Budowa TWR Poznań wraz z infrastrukturą techniczną – administracyjną Port Lotniczy – Poznań Ławica							
Adres		Obiekt Wieża Kontroli Ruchu Lotniczego Instalacja wentylacji					
Przedmiot		Rzut poz. – 3,20					
Opracował		nd.		Specjalność		INSTALACJE	
Projektant mgr inż. B.Naumczyk		SI-388/80		Nr projektu 110013		Faza PB	
Gł. projektant mgr inż. K.Piekarniak		MAZ/0189/P005/06		Nr rysunku		Zespół 2.3	
Sprawdzący mgr inż. J.Języniec		SI-58/81		1-V-001		Rozwizj 0	
Funkcja Tytuł, imię i nazwisko		Nr uprawnień		Podpis		Data 10.2011 Skala 1:100	

Prawa autorskie do tego rysunku przysługują PROCHEM S.A.

11.4.11 1:42	G: #2011\110013\1\Export\20111104_TWR_Poznan\1V001REW0.dwg
--------------	--