
 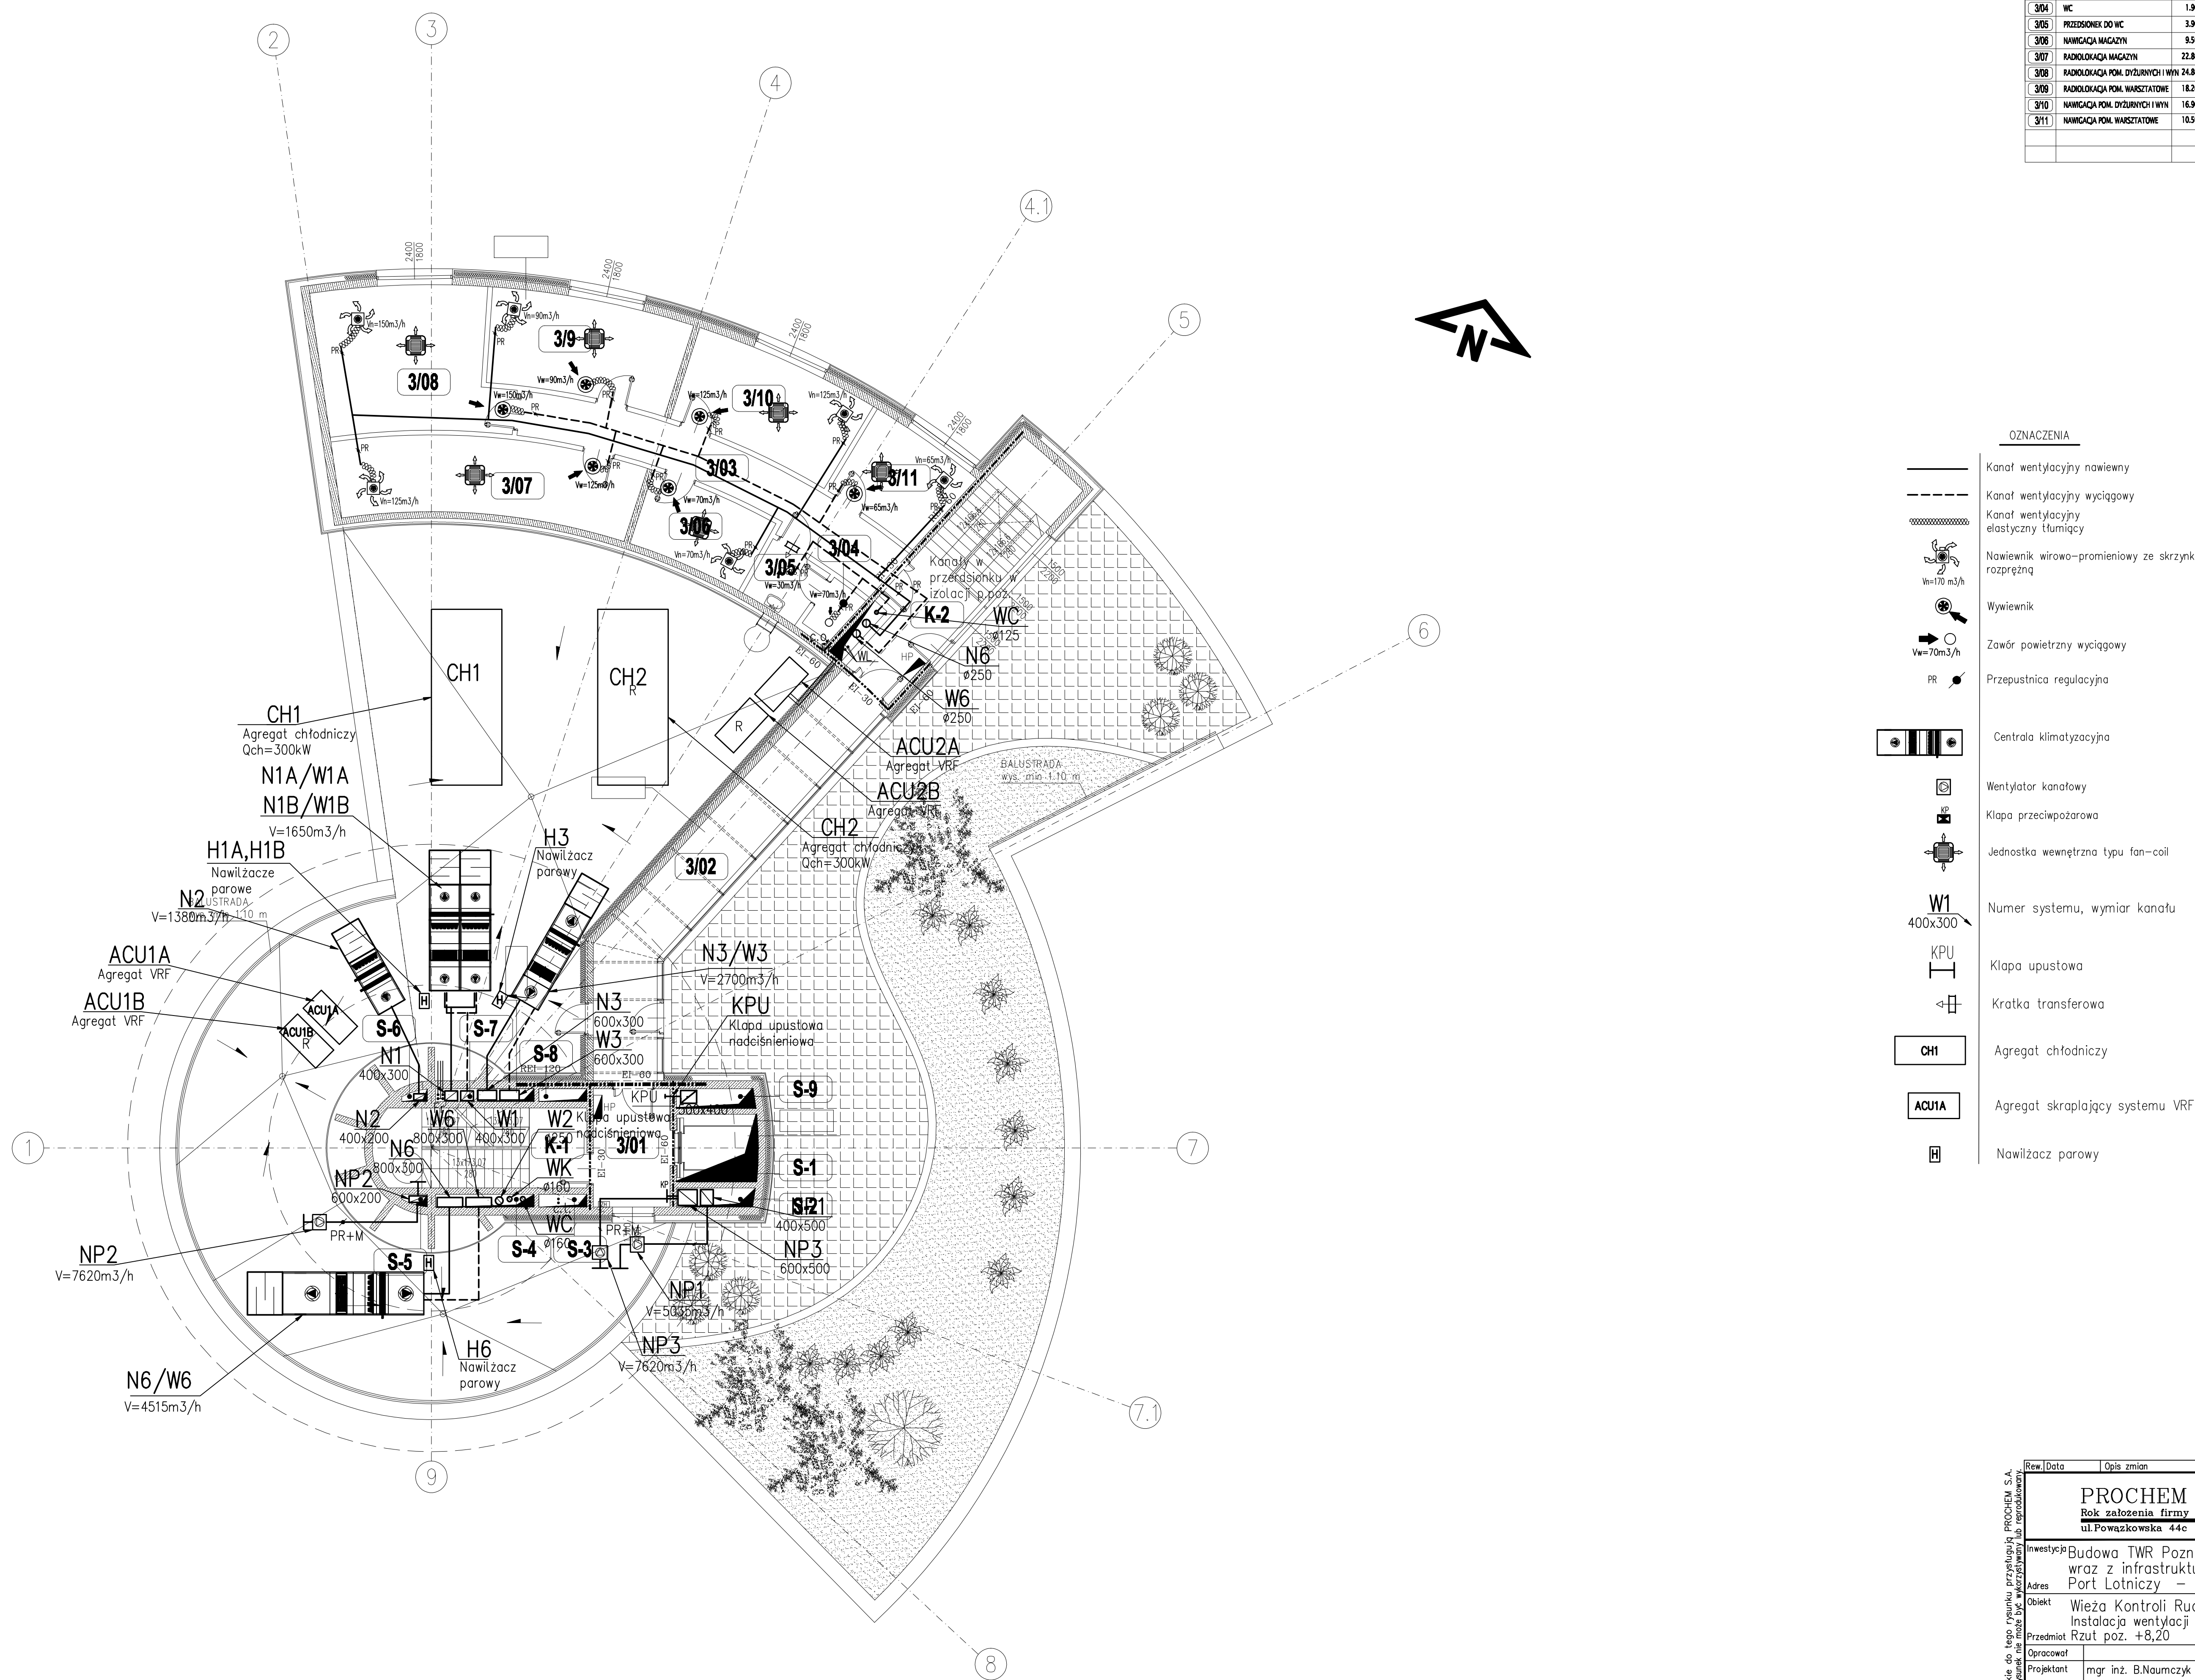
 
 




	Kanał wentylacyjny nawiewny
	Kanał wentylacyjny wyciągowy
	Kanał wentylacyjny elastyczny tłumiący
 $V=170 \text{ m}^3/\text{h}$	Nawiewnik wirowo-promieniowy ze skrzynką rozprężną
	Wywienik
 $V=70 \text{ m}^3/\text{h}$	Zawór powietrzny wyciągowy
 PR	Przepustnica regulacyjna

	Centrala klimatyzacyjna
	Wentylator kanałowy
	Kłapa przeciwpożarowa
	Jednostka wewnętrzna typu fan-coil
	Nominal systemu, wymiar kanału
	Kłapa upustowa
	Kratka transferowa
	Agregat chłodniczy
	Agregat skraplający systemu VRF
	Nawilżacz parowy

Raw	Data	Opis zmian		Podpis Proj.		Podpis Spr.	
ROK ZACHENIE Spółka Akcyjna Rok założenia firmy 1947 ul. Powązkowska 44c 01-797 Warszawa							
Inwestycja Budowa TWR Poznań wraz z infrastrukturą techniczną – administracyjną Port Lotniczy – Poznań Ławica							
Adres							
Obiekt Wieża Kontroli Ruchu Lotniczego Instalacja wentylacji							
Przedmiot Rzut poz. +8.20							
Opracował		nd.		Specjalność		INSTALACJE	
Projektant		mgr inż. B.Naumczyk		St-388/80		Faza PB	
						110013	
						Zespół Z3	
Gł. projektant		mgr inż. K.Piekarniak		MAZ/0189/P005/06		Nr rysunku	
Sprawdzący		mgr inż. J.Józefiński		St-58/81		1-V-004	
Funkcja		Tytuł, imię i nazwisko		Nr uprawnień		Podpis	
						Data 10.2011 Skala 1:100	
						Rozwizg 0	

Rej. Data	Opis zmian	Przebieg choroby
PROCHEM Spółka Akcyjna Rok założenia firmy 1947 ul. Powązkowska 44c 01-797 Warszawa		
Inwestycja	Budowa TWR Poznań wraz z infrastrukturą techniczną – administracyjną Port Lotniczy – Poznań Ławica	
Adres		
Obiekt	Wieża Kontroli Ruchu Lotniczego Instalacja wentylacji	
Przedmiot	Rzut poz. +8,20	

Opracował	nd.	Specjalność	INSTALACJE	
Projektant	mgr inż. B.Naumczyk	St-388/80	Nr projektu	Faza PB
			110013	Zespół Z3
Główny projektant	mgr inż. K.Piekarniak	MAZ/0189/P005/06	Nr rysunku	Revizja
Sprowadził	mgr inż. J.Jlizniewicz	St-58/81	1-V-004	0
Funkcja	Tytuł, imię i nazwisko	Nr uprawnień	Podpis	
			Data 10.2011	Skala 1:100