
 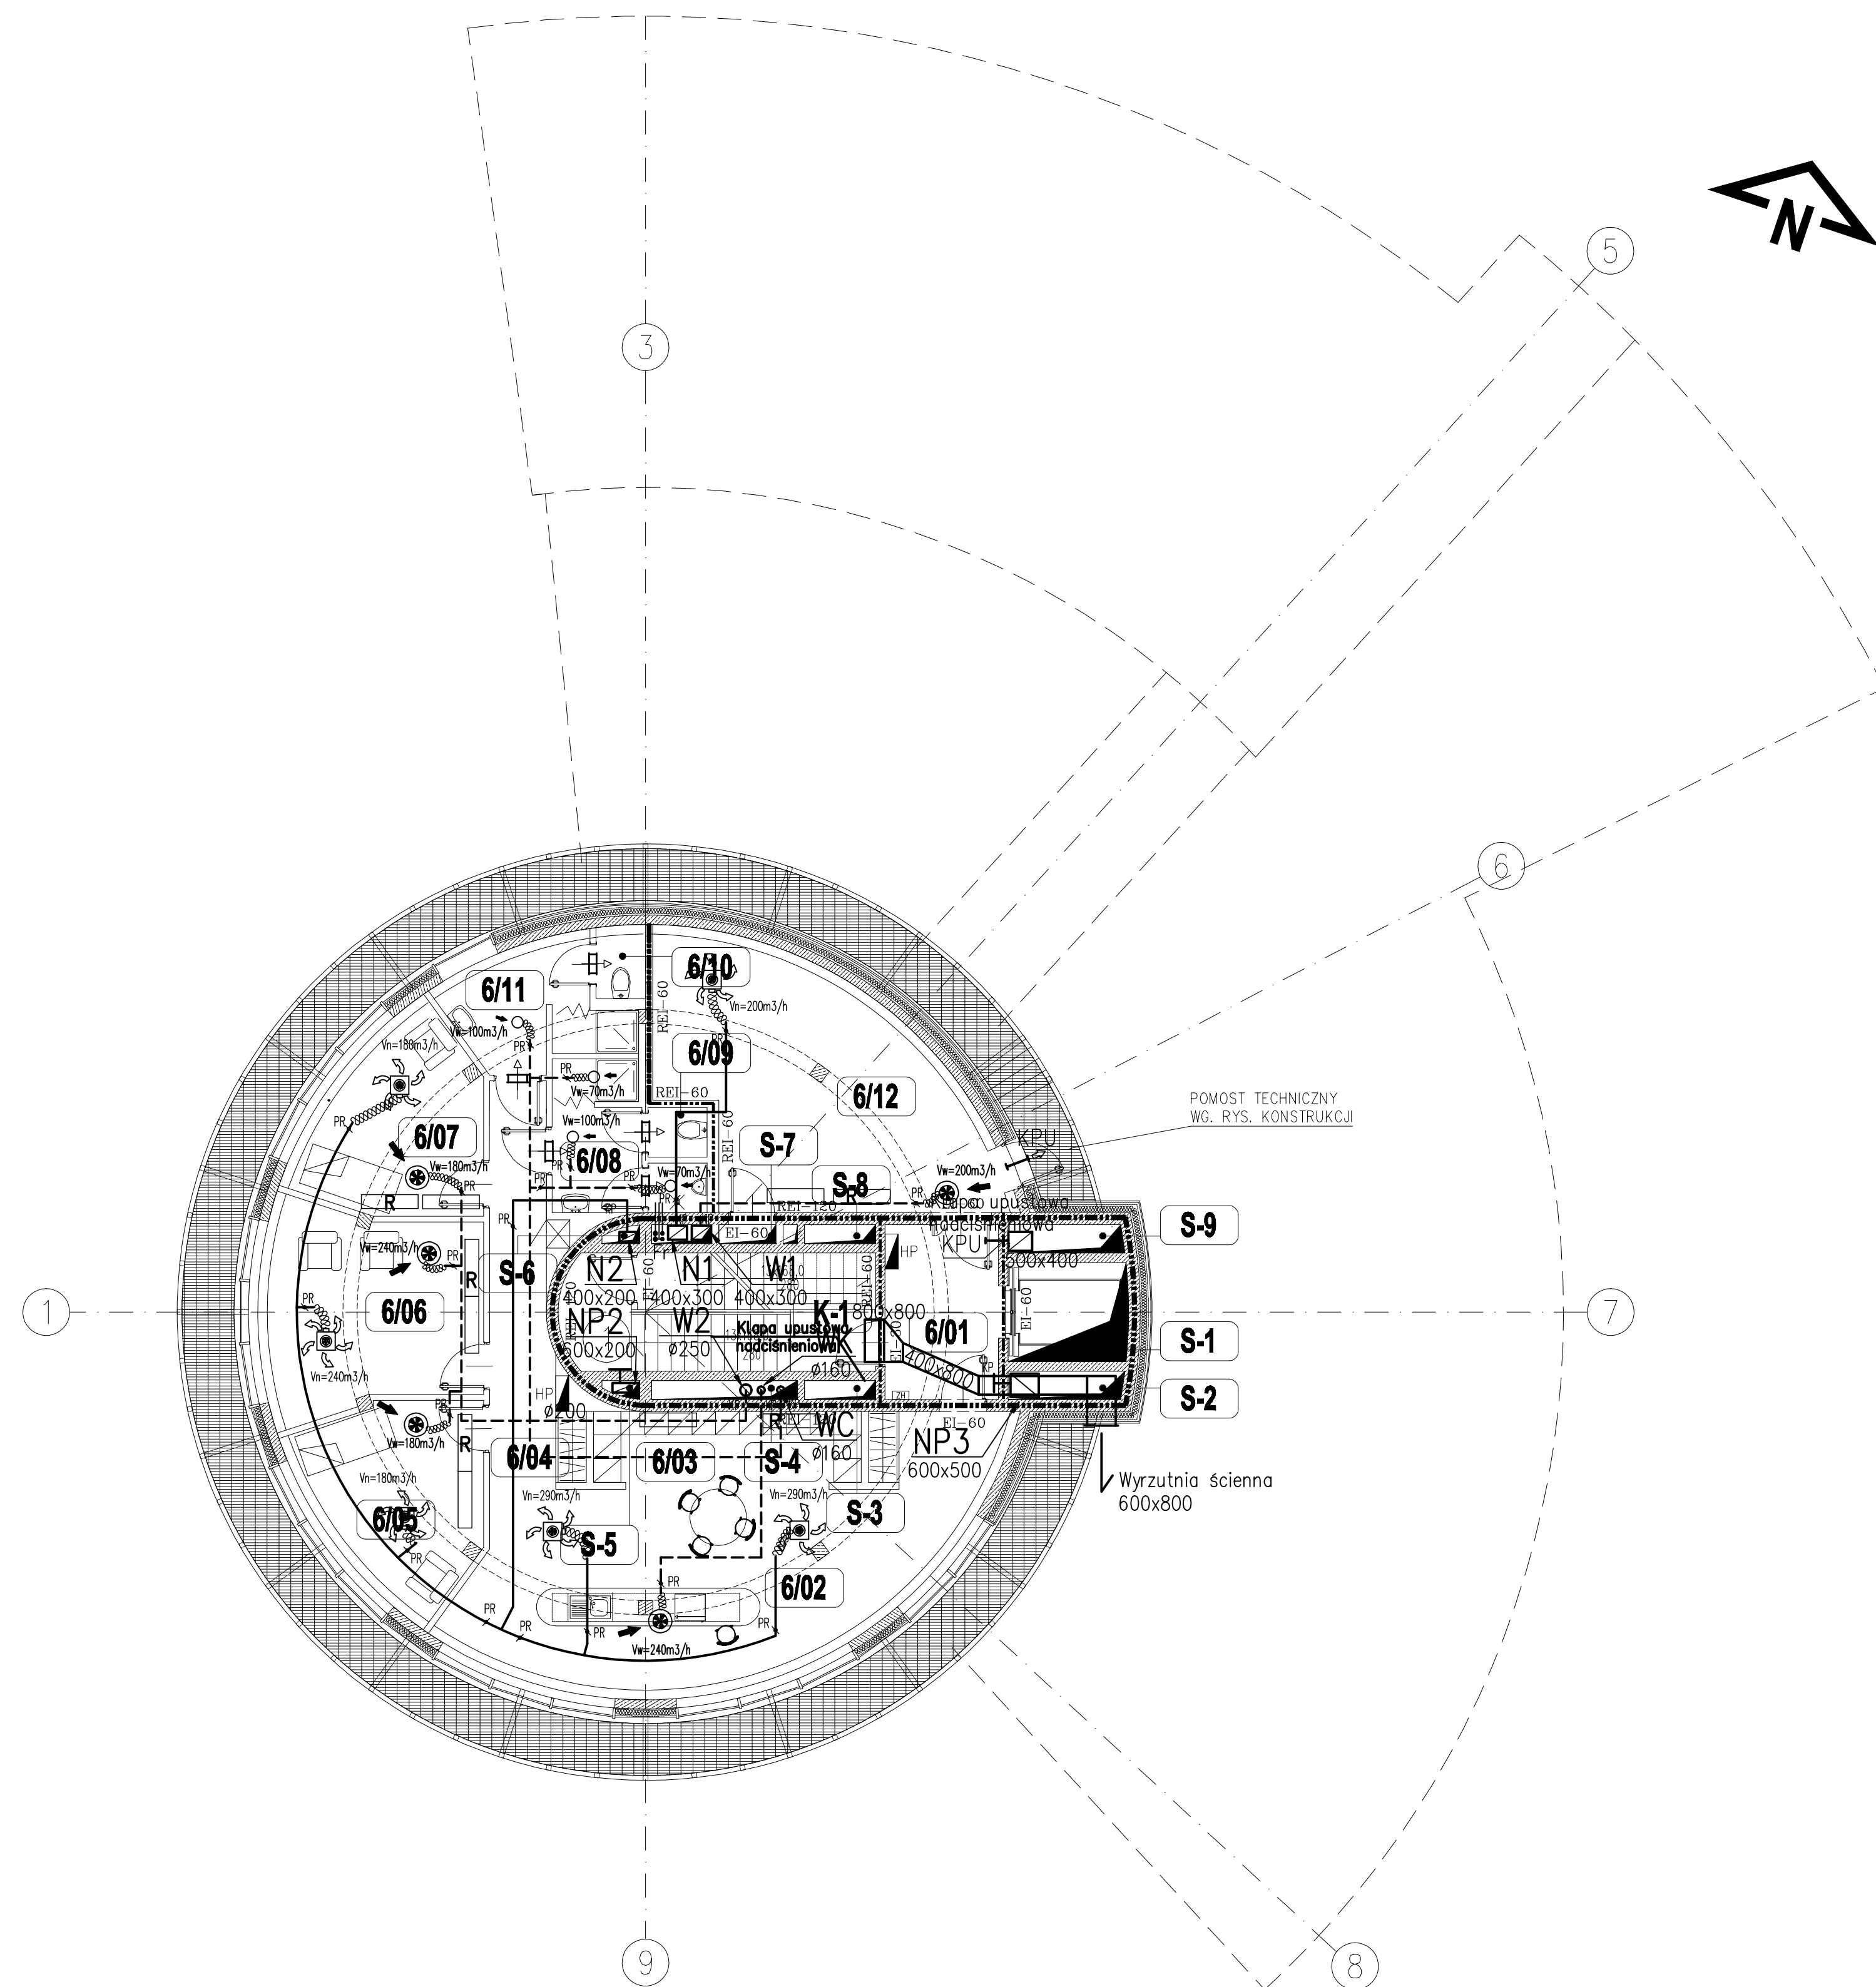
 
 


| WYKAZ POMIESZCZEŃ |                                |         |          |     |                     |         |          |
|-------------------|--------------------------------|---------|----------|-----|---------------------|---------|----------|
| NR.               | NAZWA POMIESZCZENIA            | POW. m² | POSADZKA | NR. | NAZWA POMIESZCZENIA | POW. m² | POSADZKA |
| 001               | KLATA SCHODOWA                 | 16,40   | P-4      | S-1 | SZACHT WINDOWY      | 1,30    | P-2      |
| 001               | HOL WINDOWY                    | 8,90    | P-4      | S-2 | SZACHT              | 1,45    | -        |
| 002               | ANEXS KUCHENNY                 | 43,40   | P-4      | S-3 | SZACHT              | 0,6     | -        |
| 003               | SZATNIA                        | 8,50    | P-3      | S-4 | SZACHT              | 1,20    | -        |
| 004               | KOMUNIKACJA                    | 10,30   | P-3      | S-5 | SZACHT              | 0,20    | -        |
| 005               | POKÓJ WYPOCZYNKOWY             | 14,40   | P-3      | S-6 | SZACHT              | 0,20    | -        |
| 006               | POKÓJ WYPOCZYNKOWY "ŚWIETLICA" | 18,70   | P-3      | S-7 | SZACHT              | 1,20    | -        |
| 007               | POKÓJ WYPOCZYNKOWY             | 13,60   | P-3      | S-7 | SZACHT              | 0,6     | -        |
| 008               | TOILETA - MĘSKA                | 9,70    | P-4      | S-8 | SZACHT              | 1,45    | -        |
| 009               | WC - MĘSKA                     | 2,70    | P-4      |     |                     |         |          |
| 010               | TOILETA - DAWSKA               | 5,60    | P-4      |     |                     |         |          |
| 011               | WC - DAWSKI                    | 1,40    | P-4      |     |                     |         |          |
| 012               | POM. TECHNICZNE                | 1,10    | P-4      |     |                     |         |          |
|                   |                                |         |          |     | POW. NETTO ( m² )   | 196,80  |          |



## OZNACZENIA

- |                                                                                       |                                                    |
|---------------------------------------------------------------------------------------|----------------------------------------------------|
|    | Kanał wentylacyjny nawiewny                        |
|    | Kanał wentylacyjny wyciągowy                       |
|    | Kanał wentylacyjny elastyczny tłumiący             |
|    | Nawiewnik wirowo-promieniowy ze skrzynką rozprężną |
|    | Wywiewnik                                          |
|    | Zawór powietrzny wyciągowy                         |
|  | Przepustnica regulacyjna                           |
|  | Kłapa przeciwpożarowa                              |
|  | Numer systemu, wymiar kanału                       |
|  | Klimatyzator wewnętrzny systemu VRF                |
|  | Kłapa upustowa                                     |
|  | Kratka transferowa                                 |

|      |      |            |              |             |
|------|------|------------|--------------|-------------|
| Rew. | Data | Opis zmian | Podpis Proj. | Podpis Spr. |
|------|------|------------|--------------|-------------|

PROCHEM Spółka Akcyjna  
Rok założenia firmy 1947  
ul. Powązkowska 44c 01-797 Warszawa

|            |                                                                         |
|------------|-------------------------------------------------------------------------|
| Inwestycja | Budowa TWR Poznań<br>wraz z infrastrukturą techniczną – administracyjną |
| Adres      | Port Lotniczy – Poznań Ławica                                           |
| Obiekt     | Wieża Kontroli Ruchu Lotniczego                                         |
| Przedmiot  | Instalacja wentylacji<br>Rzut poz. +21,50                               |

|                |                                          |             |            |             |
|----------------|------------------------------------------|-------------|------------|-------------|
| Opracował      | nd.                                      | Specjalność | INSTALACJE |             |
| Projektant     | mgr inż. B.Naumczyk<br>SI-388/80         | Nr projektu | Faza       | PB          |
|                |                                          | 110013      | Zespół     | Z3          |
| Gł. projektant | mgr inż. K.Piekarnik<br>WAZ/0189/P005/06 | Nr rysunku  | 1-W-005    |             |
| Sprowadzający  | mgr inż. J.Języna<br>SI-58/81            | Podpis      | Rwizja: 0  |             |
| Funkcja        | Tytuł, imię i nazwisko                   | Data        | 10.2010    | Skala 1:100 |

Prawa autorskie do tego rysunku przysługują PROCHEM S.A.

|       |              |                                                              |
|-------|--------------|--------------------------------------------------------------|
| ozwa: | 11.4.11 1:40 | G: \\#2011\110013\V\Export\20111104_TWR_Poznan\1V005REW0.dwg |
|-------|--------------|--------------------------------------------------------------|