


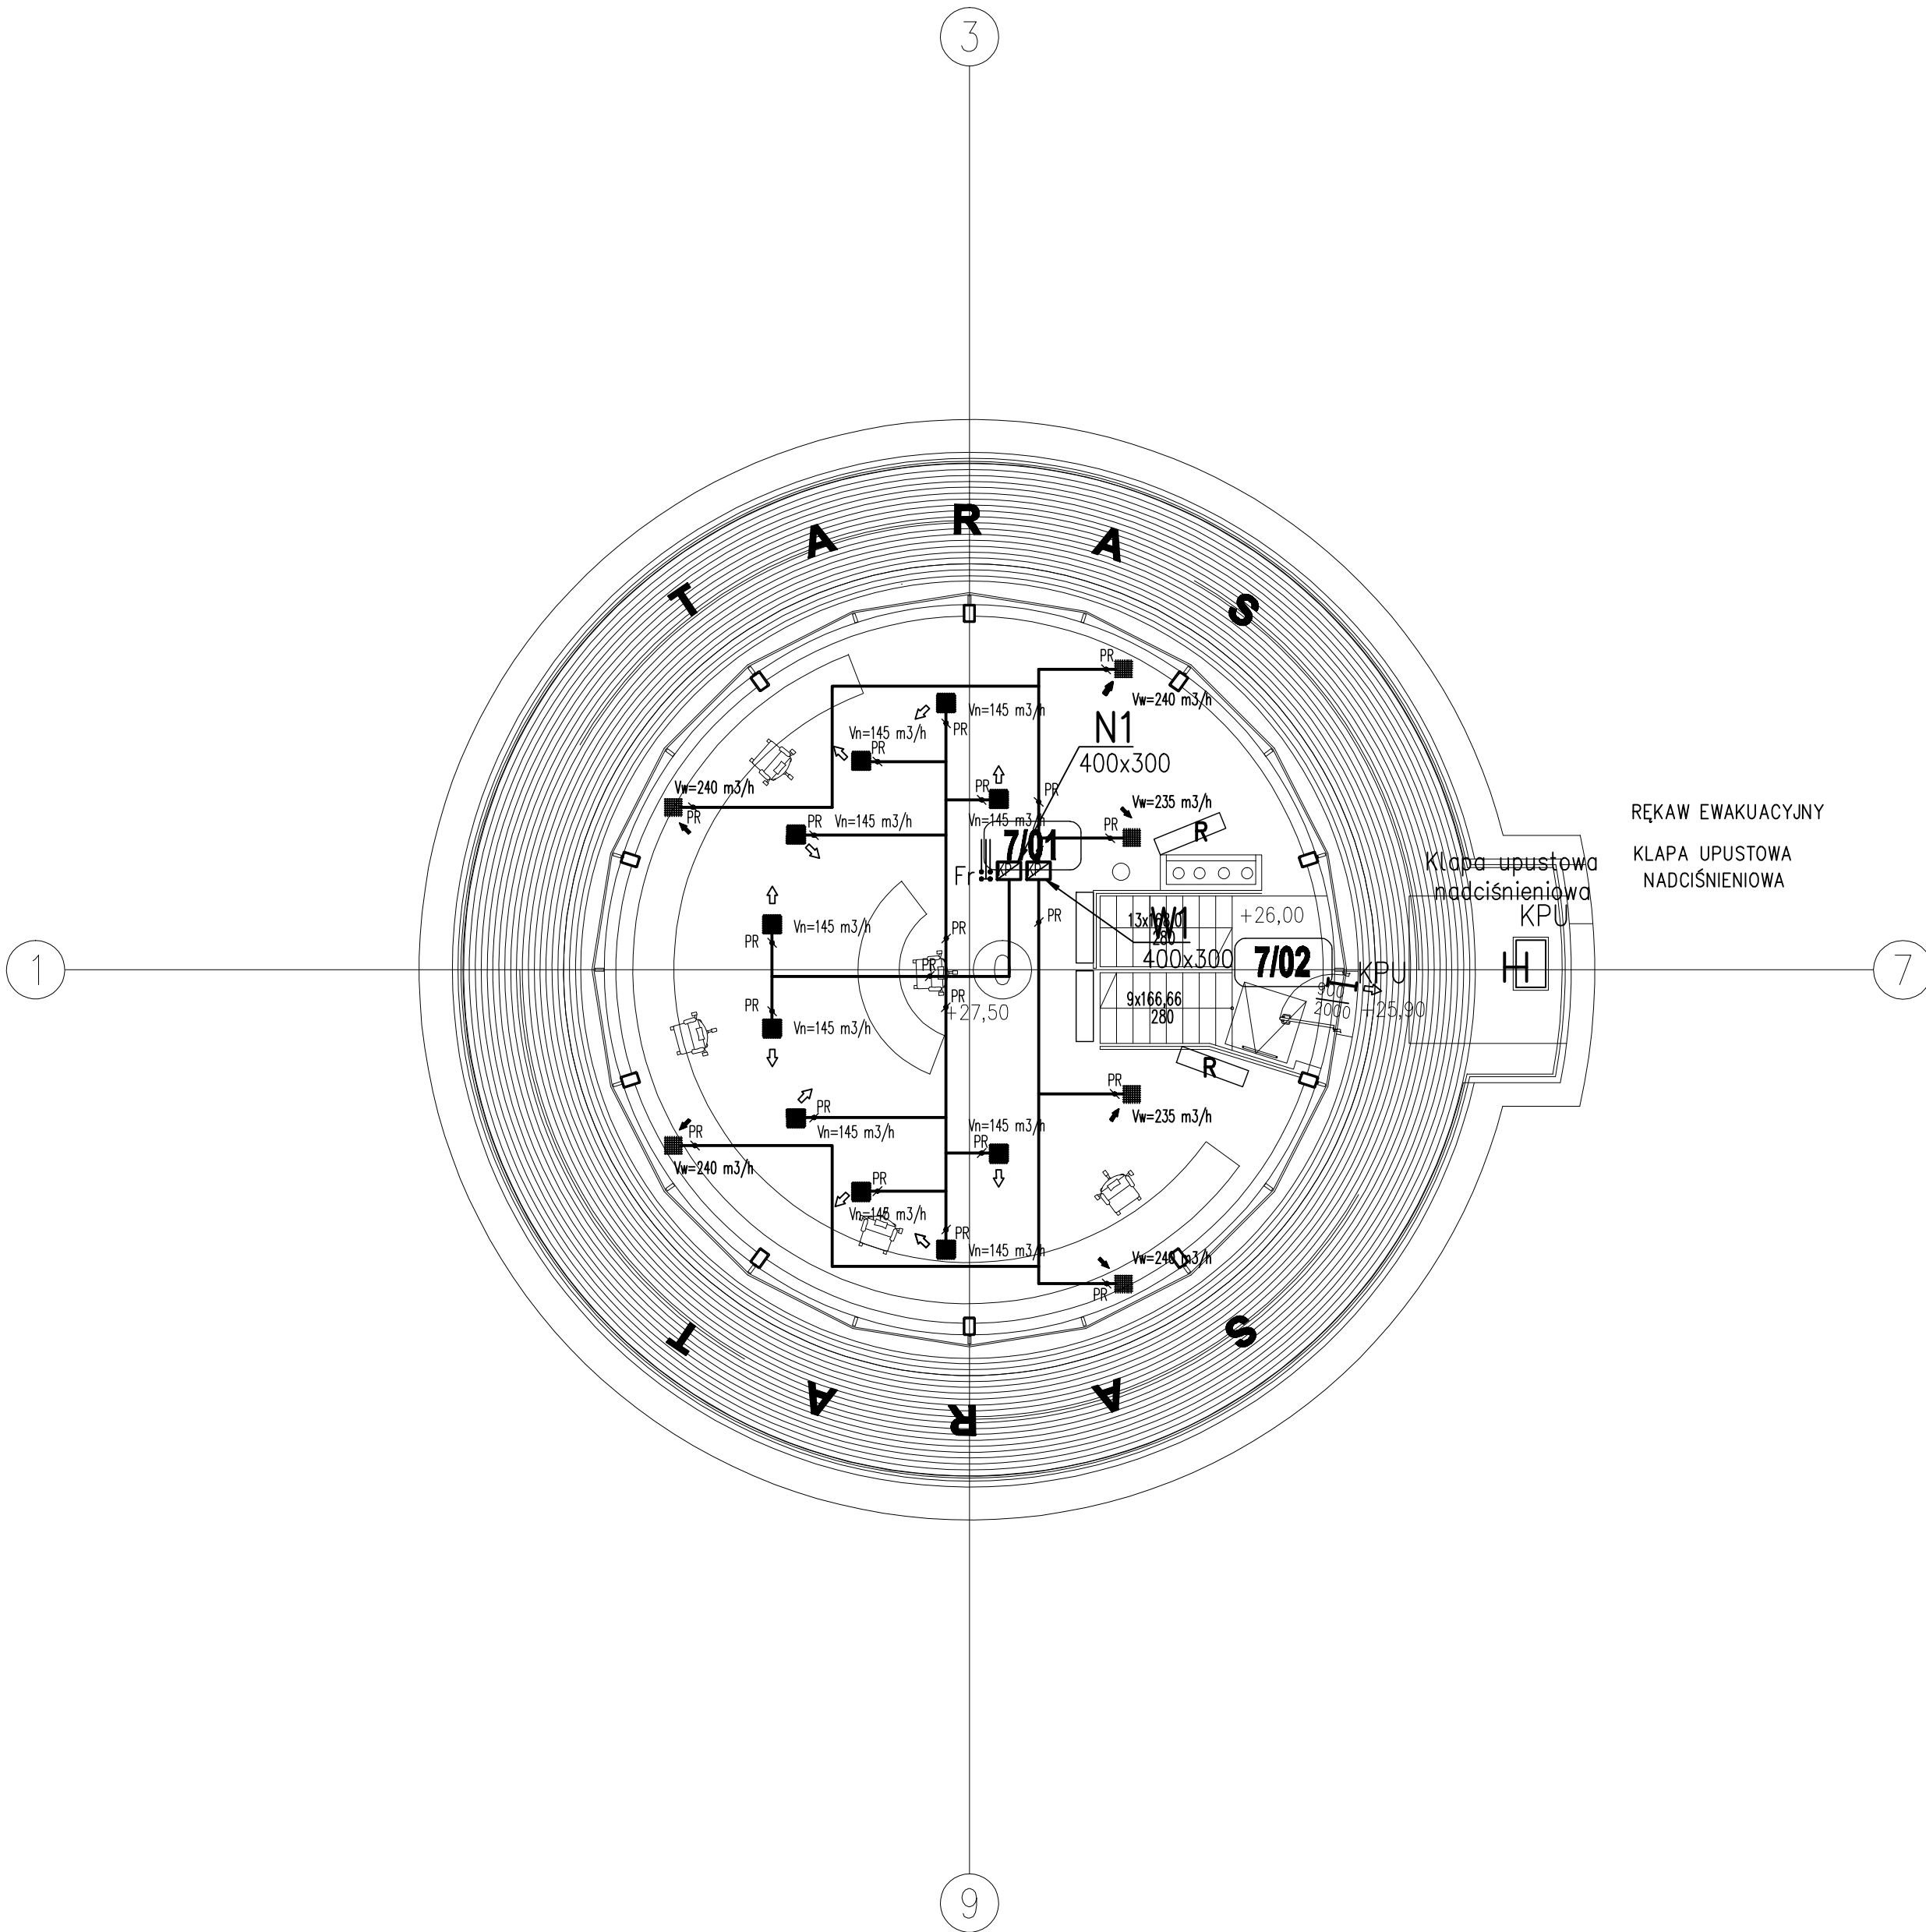

- OZNACZENIA
- Kanał wentylacyjny nawiewny
 - Kanał wentylacyjny wyciągowy
 - Kanał wentylacyjny elastyczny tłumiący
 - Kratka nawiewna w podłodze
 - Kratka wywiewna w podłodze
 - Przepustnica regulacyjna
 - Kłapa przeciwpożarowa
 - Numer systemu, wymiar kanału
 - Klimatyzator wewnętrzny systemu VRF
 - Kłapa upustowa

Rev.	Data	Opis zmian	Podpis Proj.	Podpis Spr.
PROCHEM Spółka Akcyjna Rok założenia firmy 1947 ul. Powązkowska 44c 01-797 Warszawa				
Inwestycja Budowa TWR Poznań wraz z infrastrukturą techniczną – administracyjną				
Adres Port Lotniczy – Poznań Ławica				
Obiekt Wieża Kontroli Ruchu Lotniczego				
Przedmiot Instalacja wentylacji				
Rzut poz. +27,50				
Opracował	mgr inż. B.Naumczyk	nd.	St-388/80	Specjalność
Projektant	mgr inż. K.Piekarniak	MAZ/0189/POOS/06	St-58/81	Nr projektu
Gł. projektant	mgr inż. J.Łyzniewicz	St-58/81		Faza
Sprawdzający				Zespół
Funkcja	Tytuł, imię i nazwisko	Nr uprawnień	Podpis	Revizja
Data 10.2011		Skala 1:100	Nazwa: 11.4.11 1: 40	