


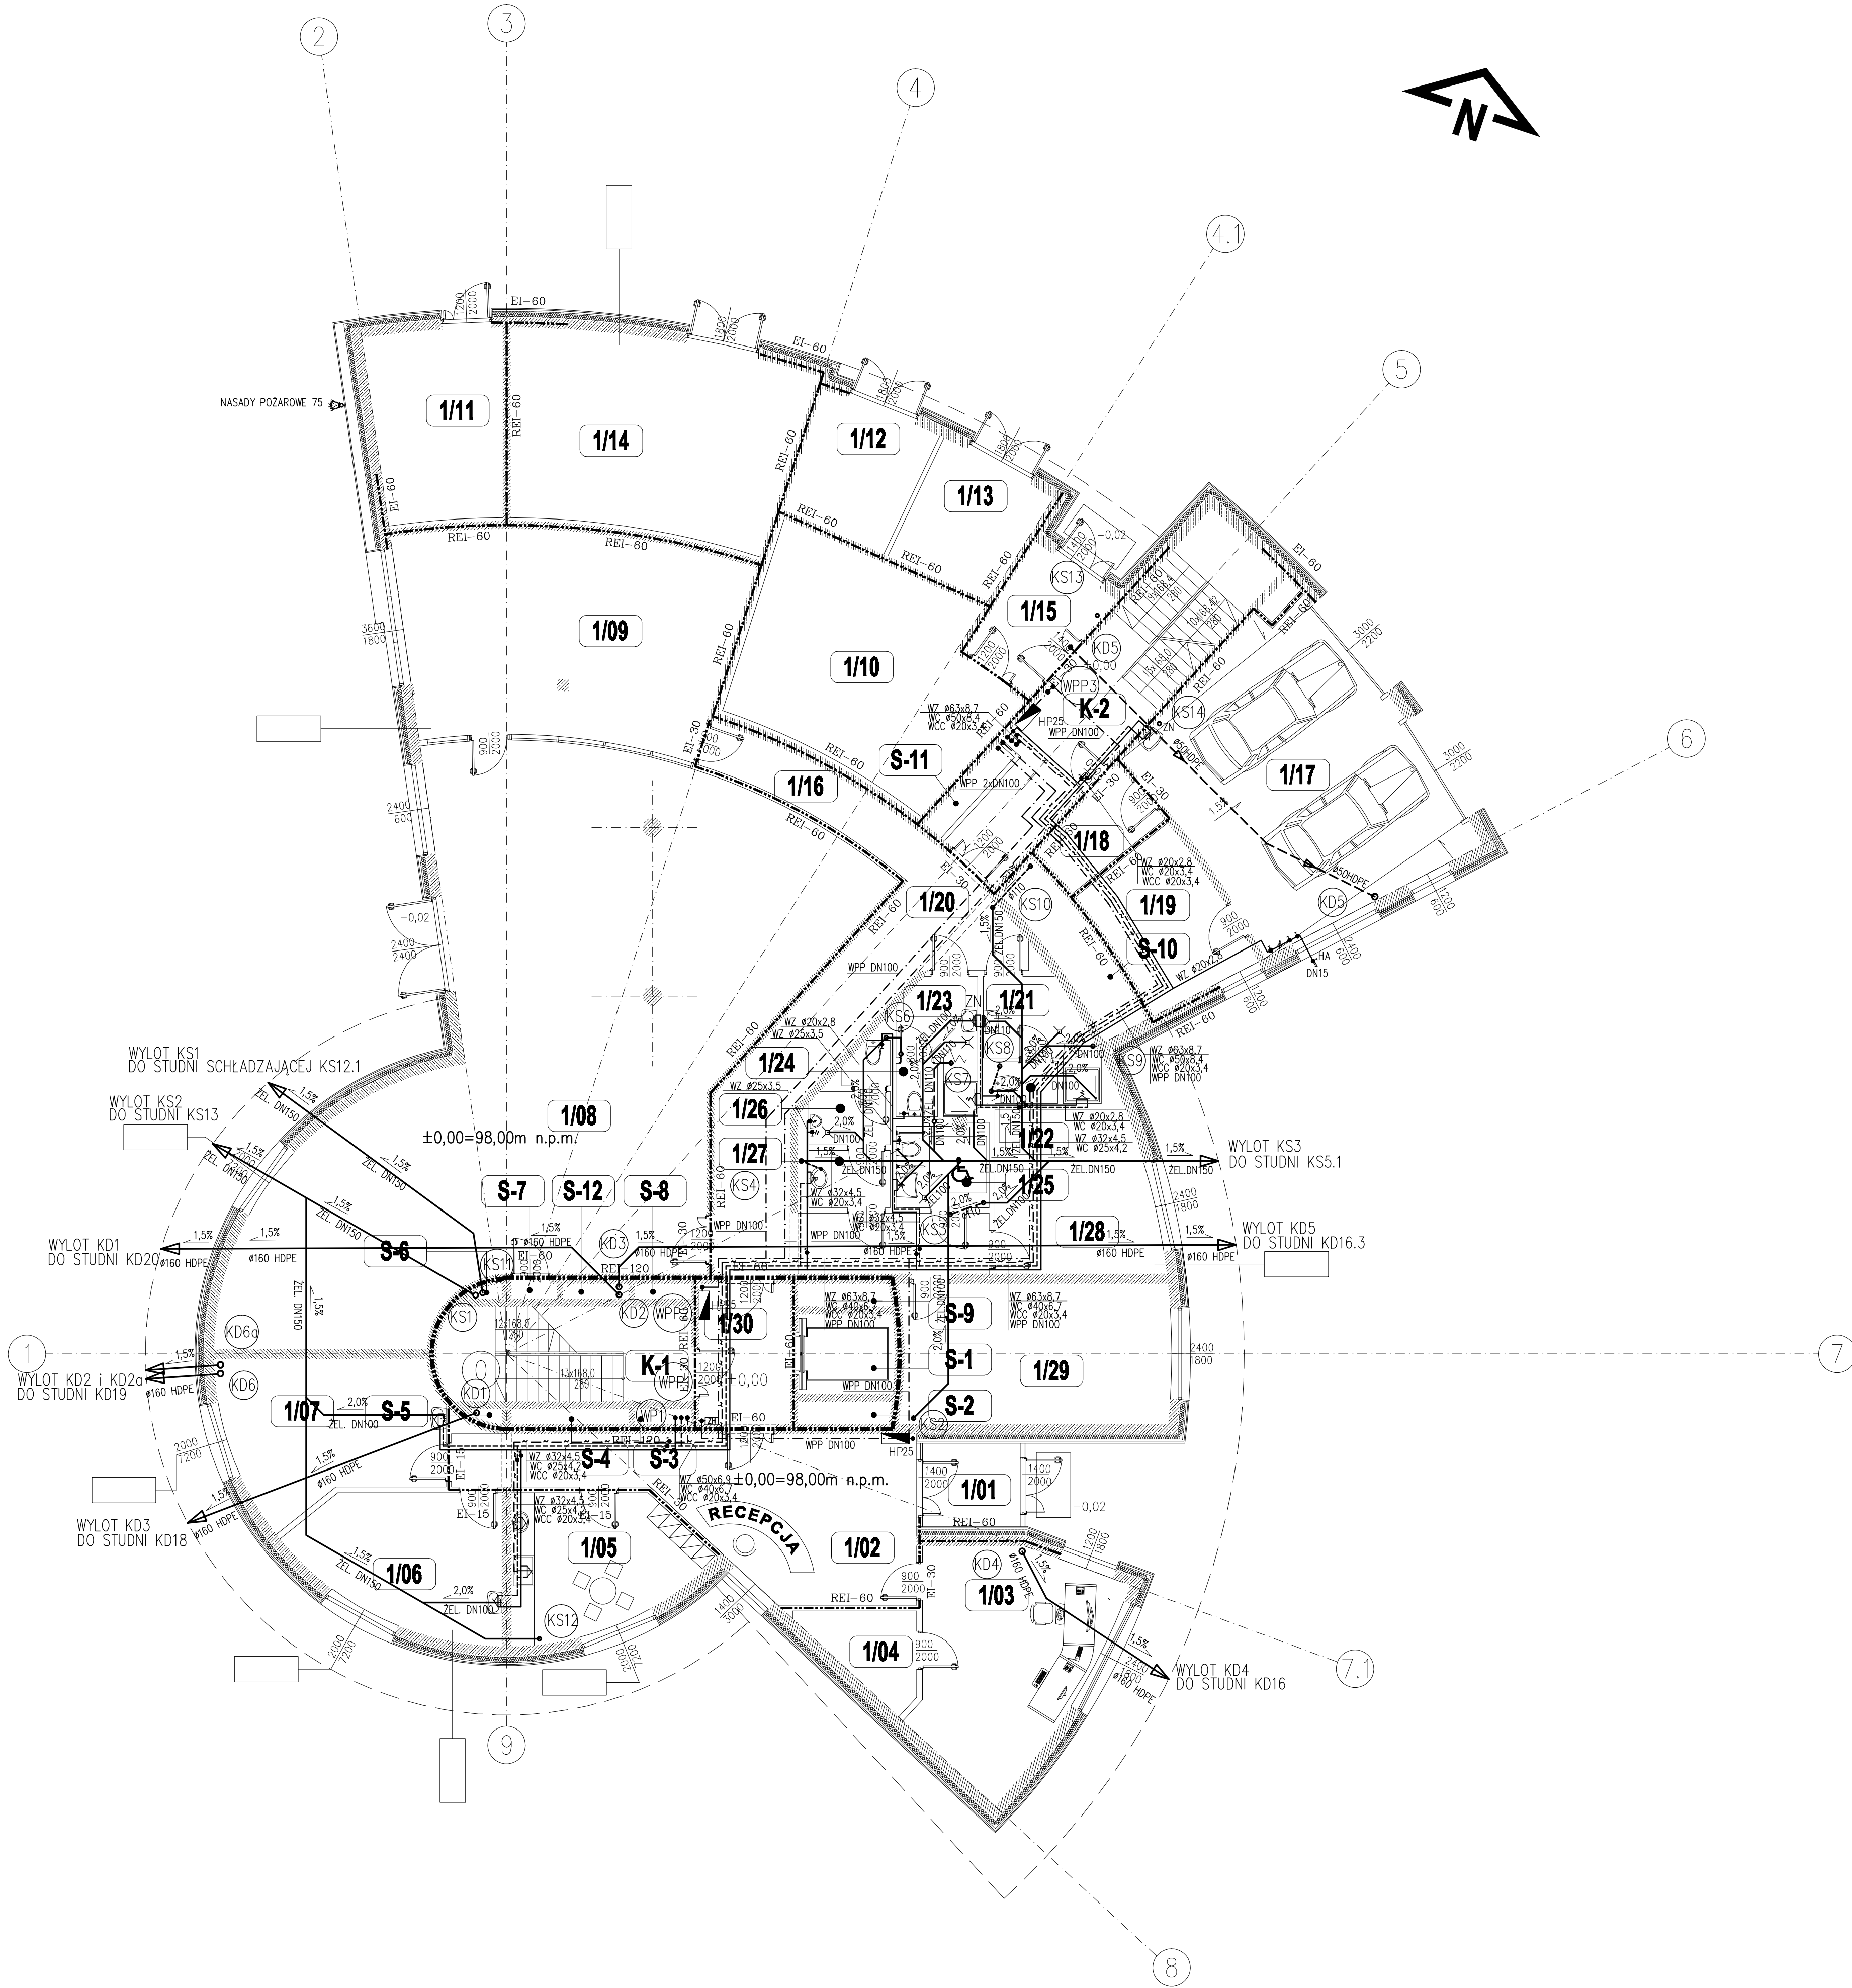

WYKAZ POMIESZCZEŃ					
NR.	NAZWA POMIESZCZENIA	POW. m²	POSADZKA	NR.	NAZWA POMIESZCZENIA
1/01	PRZEDSIÓDNEK	5,60	P-4	1/24	WC - DAMSKI
1/02	HOL WEŚCIOWY	33,70	P-4	1/25	WC - MĘSKI
1/03	POM. OCHRONY I MONITORINGU	25,70	P-4	1/26	TOILETA NIEPEŁNOSPRAWNEGO
1/04	MAG. BRONI	5,40	P-4	1/27	WC - MĘSKI
1/05	ZAPLECZE SOC. DLA PRAC. OCHRONY	16,30	P-4	1/28	PRZEDSIÓDNEK - WC - MĘSKI
1/06	ENER. I MECH. WARSZTAT TECH.	17,60	P-4	1/29	POM. BIUROWE
1/07	ENER. I MECH. MAGAZYN	20,70	P-4	1/30	POM. BIUROWE
1/08	GŁÓWNA SALA TECHNICZNA	151,10	P-6	1/31	HOL WINDOWY
1/09	RADIOKOMUNIKACJA POM. DZURNYCH	46,00	P-6	1/32	KLATKA SCHODOWA
1/10	UPS	35,00	P-4	1/33	KLATKA SCHODOWA
1/11	ROZDZIELNIA SN	16,80	P-5	1/34	KLATKA SCHODOWA
1/12	TRAFO	13,00	P-2	1/35	KLATKA SCHODOWA
1/13	TRAFO	10,30	P-2	1/36	KLATKA SCHODOWA
1/14	ROZDZIELNIA NN	37,30	P-5	1/37	KLATKA SCHODOWA
1/15	PRZEDSIÓDNEK	8,00	P-4	1/38	KLATKA SCHODOWA
1/16	KOMUNIKACJA	7,90	P-4	1/39	KLATKA SCHODOWA
1/17	GARAŻ	48,30	P-1	1/40	KLATKA SCHODOWA
1/18	PRZEDSIÓDNEK	5,20	P-4	1/41	KLATKA SCHODOWA
1/19	POM. MAGAZYNOWE	12,60	P-4	1/42	KLATKA SCHODOWA
1/20	KOMUNIKACJA	35,50	P-4	1/43	KLATKA SCHODOWA
1/21	PRZEDSIÓDNEK - WC - MĘSKI	6,60	P-4	1/44	KLATKA SCHODOWA
1/22	WC - MĘSKI	1,80	P-4	1/45	KLATKA SCHODOWA
1/23	PRZEDSIÓDNEK - WC - DAMSKI	5,70	P-4	1/46	KLATKA SCHODOWA
		POW. NETTO (m²)		692,50	

SPECJALNOŚĆ	IMIĘ I NAZWISKO	PODPIS	DATA
TECHNOLOGIA	nd.		
ARCHITEKTURA	mgr inż. arch. Małgorzata Kraszewska		
KONSTRUKCJA	mgr inż. Paweł Lewicki		
INST. WOD.-KAN.	mgr inż. Anna Niedzielska		
INST. C.O.	mgr inż. Barbara Naumczyk		
INST. WENTYLACJI	mgr inż. Barbara Naumczyk		
CZĘŚĆ MECHANICZNA	nd.		
INST. GAZOWE	mgr inż. Anna Niedzielska		
INST. ELEKTRYCZNE	mgr inż. Ryszard Knych		
INST. TELEKOMUNIKACYJNE	inż. Piotr Bocian		
POMIARY I AUTOMATYKA	nd.		
DROGI, KOLEJE	mgr inż. Andrzej Lewicki		
ZIELEŃ	nd.		
ZABEZP. ANTYKOR.	mgr Urszula Lipska		
BEZP. i HIG. PRACY	mgr Urszula Lipska		
OCHRONA P.POŻ.	mgr inż. Paweł Roczek		
WYMAG. SANIT.-HIG.	nd.		

- LEGENDA WOD-KAN
- WZ PRZEWODY WODY ZIMNEJ
 - WC PRZEWODY WODY CIEPŁEJ
 - WCC PRZEWODY WODY CYRKULACYJNEJ
 - WPP PRZEWODY WODY PPOŻ
 - KS KANALIZACJA SANITARNA
 - KD KANALIZACJA DESZCZOWA
 - KS KANALIZACJA SANITARNA PROWADZONA POD STROPEM
 - KD KANALIZACJA DESZCZOWA PROWADZONA POD STROPEM
 - HP25 HYDRANT PPOŻ. DN25
 - ZAWÓR HYDRANTOWY DN25
 - KS PION KANALIZACJI SANITARNEJ
 - KD PION KANALIZACJI DESZCZOWEJ
 - WPP PION WODY PPOŻ
 - WP PIONY WODY PITNEJ (ZIMNEJ, CIEPŁEJ, CYRKUL.)

Rew.	Data	Opis zmian	Podpis Proj.	Podpis Spr.
PROCHEM Spółka Akcyjna				
Rok założenia firmy 1947				
ul. Powązkowska 44c 01-797 Warszawa				
Inwestycja Budowa TWR Poznań				
wraz z infrastrukturą techniczną - administracyjną				
Adres Port Lotniczy - Poznań Ławica				
Objekt Wieża Kontroli Ruchu Lotniczego				
Przedmiot INSTALACJE WOD-KAN. RZUT PARTERU				
Opracował mgr inż. M. Mucha				
Projektant mgr inż. A. Niedzielska				
Dł. projektant mgr inż. A. Niedzielska				
Sprawdzący mgr inż. A. Knetig				
Funkcja Tytuł, imię i nazwisko				
Nr uprawnień				
Podpis				
Data 11.2011				
Skala 1:100				
Specjalność SANITARNA				
Nr projektu 110013				
Faza Z-4				
Zespół Z-4				
Nr rysunku 01-P-012				
Rysunek 0				