


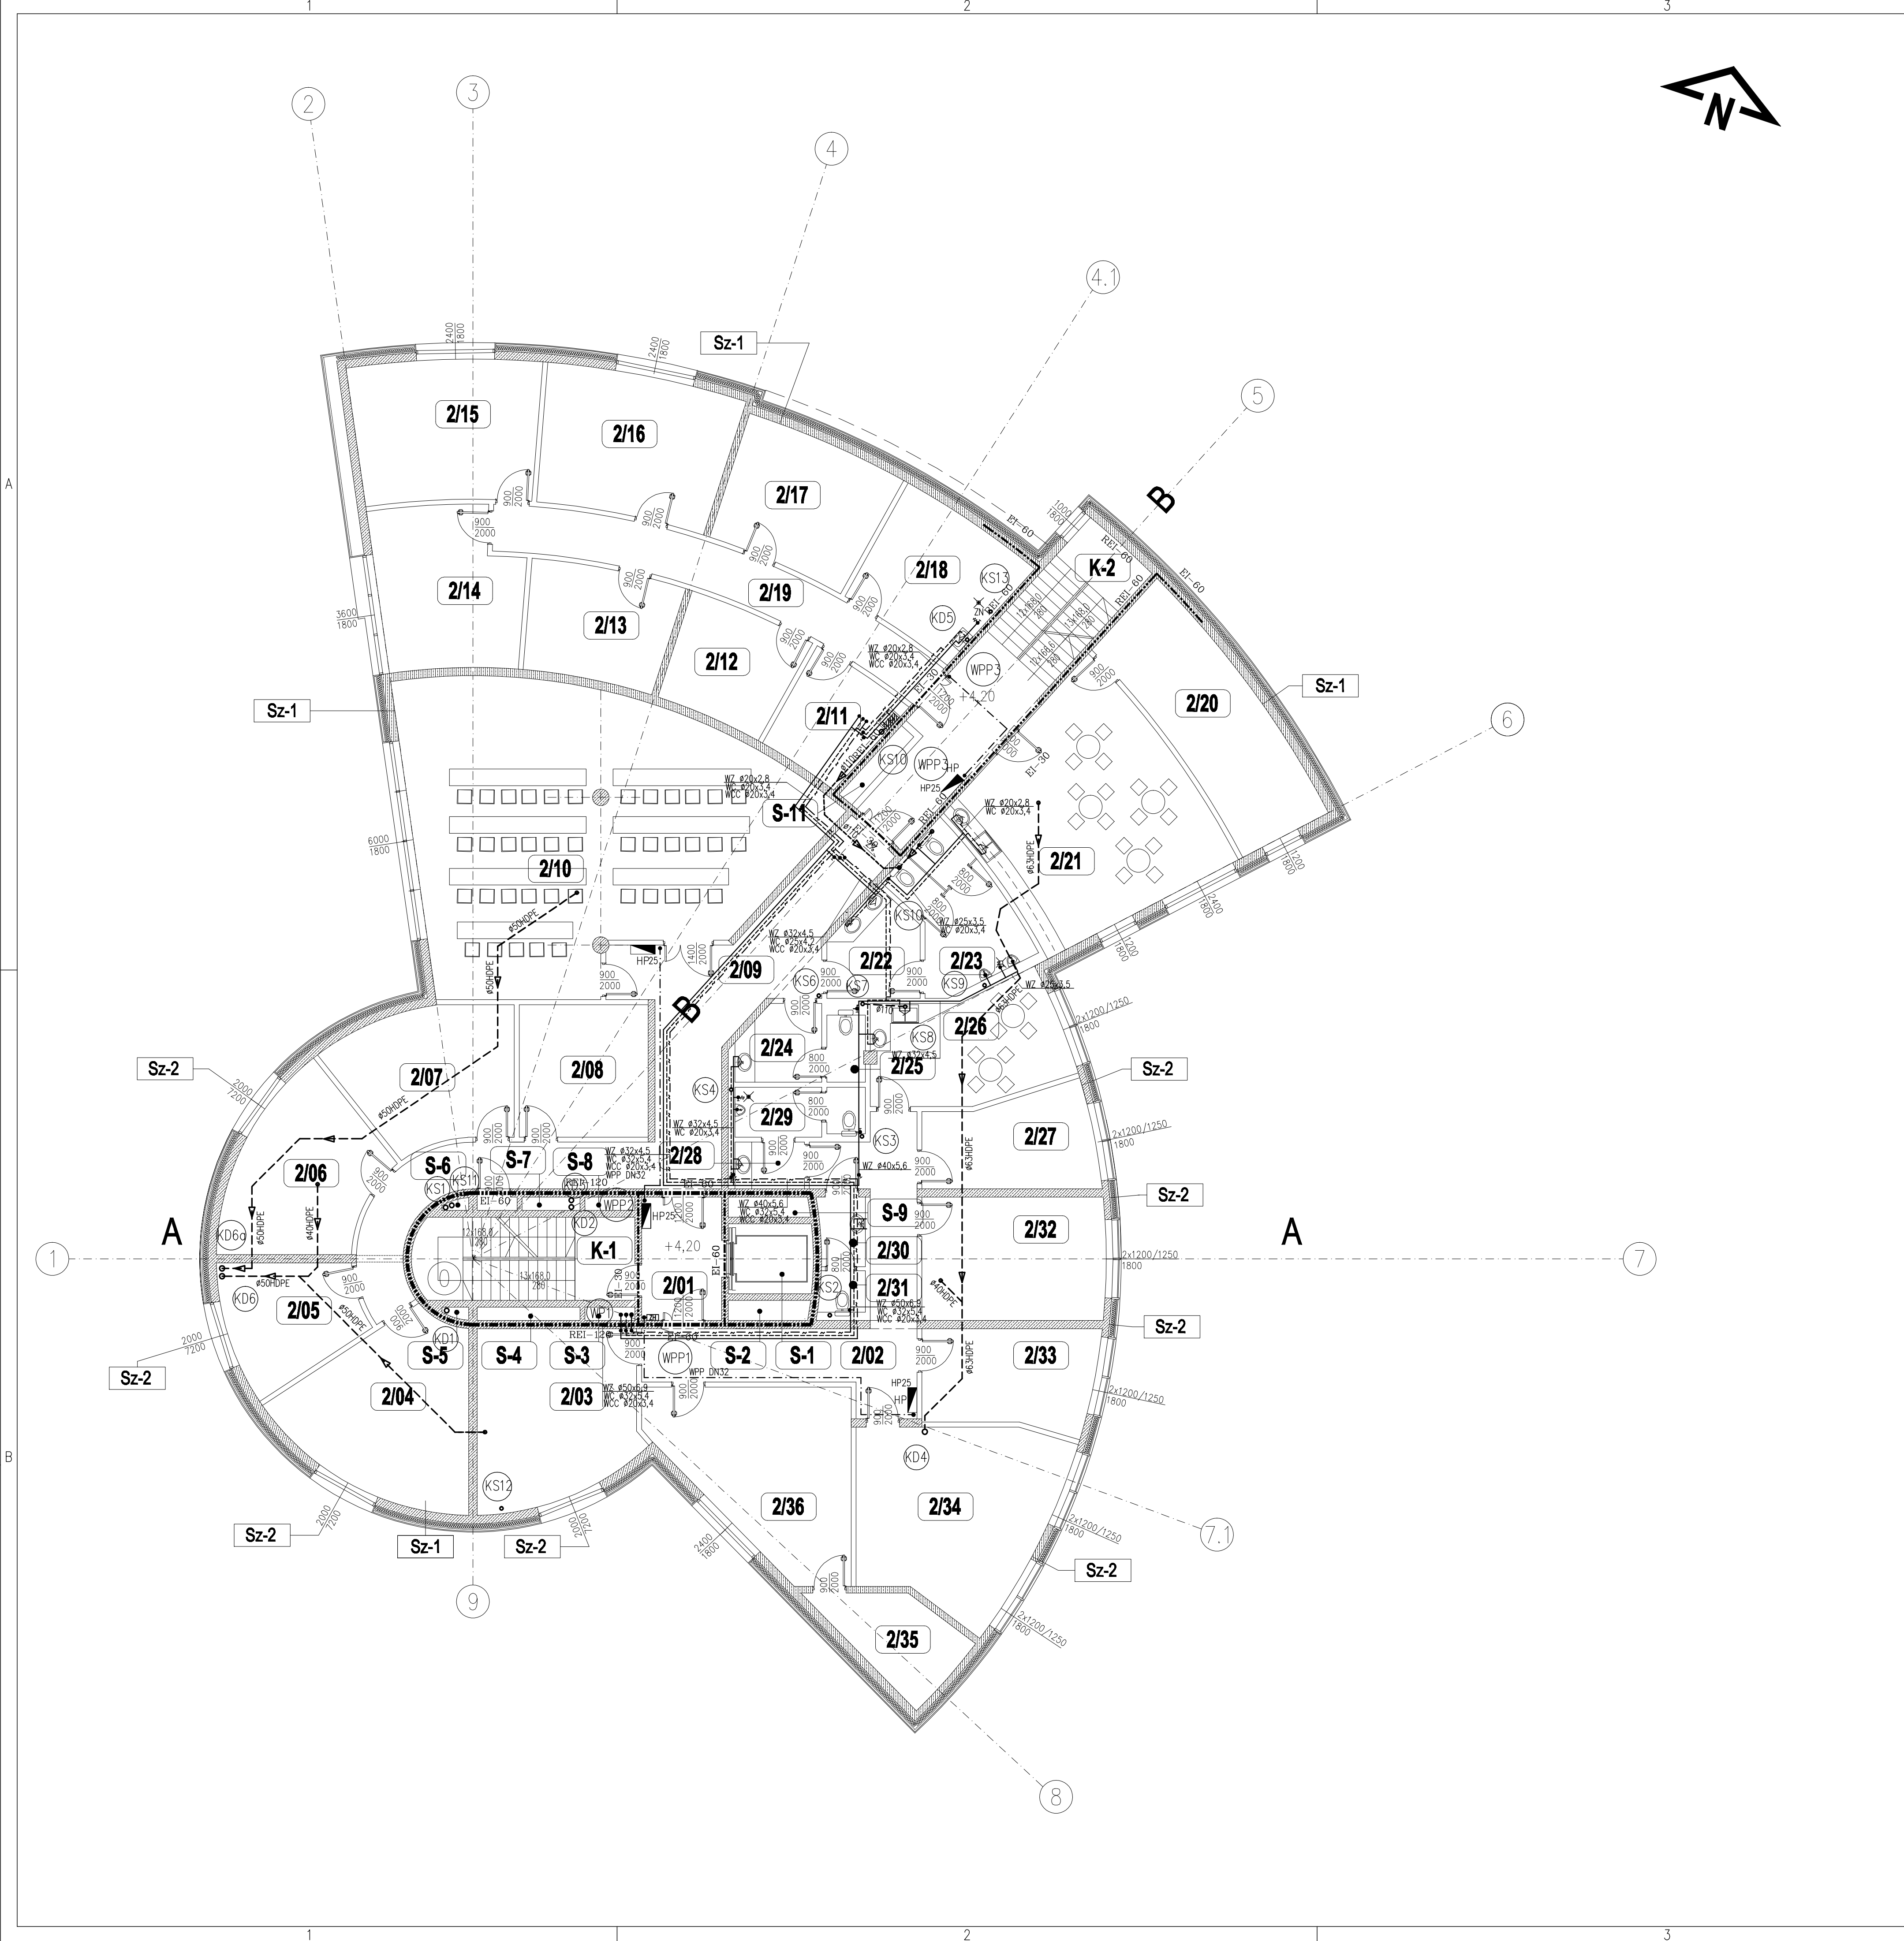

WYKAZ POMIESZCZEŃ							
NR.	NAZWA POMIESZCZENIA	POW. m²	POSADZKA	NR.	NAZWA POMIESZCZENIA	POW. m²	POSADZKA
201	HOL WINDOWY	8.90	P-4	227	POK. INSTRUKTORÓW QTT/ASESORÓW	14.00	P-3
202	KOMUNIKACJA	26.90	P-4	228	PRZEDSIÓNEK - WC - MĘSKI	2.90	P-4
203	BIURO KIEROWNIKA AMT PO (TWR)	24.20	P-3	229	WC - MĘSKI	5.55	P-4
204	POKÓJ KIEROWNIKA ATP	25.20	P-3	230	PRZEDSIÓNEK - WC - DAMSKI	2.80	P-4
205	SEKRETARIAT	13.10	P-3	231	WC - DAMSKI	1.70	P-4
206	POKÓJ KIEROWNIKA ATPT I ATPR	20.10	P-3	232	POM. BIUROWE	20.30	P-3
207	MAGAZYN ATP	19.70	P-4	233	POK. SUPERWISORÓW	16.50	P-3
208	MAGAZYN ARTYKULÓW BIUROWYCH	15.40	P-3	234	BIURO KIEROWNIKA ARR	28.80	P-3
209	KOMUNIKACJA	45.40	P-4	235	POM. CHRONIONE KASA	9.20	P-3
210	SALA SZKOLENOWO-KONFERENCYJNA	91.80	P-3	236	SEKRETARIAT ARR/ AMT PO (TWR)	26.80	P-3
211	SZATNIA PRAC. UTRZYMANIA BUD.	9.90	P-4	K-1	KLATKA SCHODOWA	16.40	P-4
212	POMIESZCZENIE TECHNICZNE	12.10	P-4	K-2	KLATKA SCHODOWA	25.90	P-4
213	TELETECHNIKA MAGAZYN	14.50	P-4	S-1	SZACHT WINDOWY	5.30	P-2
214	RADIOKOMUNIKACJA POM. WARSZTAT	19.70	P-4	S-2	SZACHT	1.45	-
215	ENERGE. I MECH. - POM. DYŻURNE	22.90	P-4	S-3	SZACHT	0.6	-
216	TELETECH. POM. DYŻURNO WARSZTAT	23.50	P-4	S-4	SZACHT	1.2	-
217	RADIOKOMUNIKACJA MAGAZYN	18.20	P-4	S-5	SZACHT	0.25	-
218	POM. "BRUDNIK"-SERWIS SPRZĄTAJĄCY	16.20	P-4	S-6	SZACHT	0.25	-
219	KORYTARZ	19.80	P-4	S-7	SZACHT	1.2	-
220	SZATNIA	23.90	P-4	S-8	SZACHT	0.6	-
221	ANEBIS KUCH. Z JADŁ. DLA TECHNIKI	42.20	P-4	S-9	SZACHT	1.45	-
222	PRZEDSIÓNEK - WC - MĘSKI	7.50	P-4	S-11	SZACHT	1.40	-
223	WC - MĘSKI	13.35	P-4				
224	PRZEDSIÓNEK - WC - DAMSKI	5.50	P-4				
225	WC - DAMSKI	2.30	P-4				
226	ANEBIS KUCHENNY Z JADALNIA	18.00	P-4				
				POW. NETTO (m²)			
				744.8			

LEGENDA WOD-KAN

- WZ PRZEWODY WODY ZIMNEJ
WC PRZEWODY WODY CIEPŁEJ
WCC PRZEWODY WODY CYRKULACYJNEJ
WPP PRZEWODY WODY PPOŻ
KS KANALIZACJA SANITARNA
PROWADZONA POD STROPEM
KD KANALIZACJA DESZCZOWA PLUWIA
PROWADZONA POD STROPEM
HP25 HYDRANT PPOŻ. DN25
ZAWÓR HYDRANTOWY DN52
KS PION KANALIZACJI SANITARNEJ
KD PION KANALIZACJI DESZCZOWEJ
WPP PION WODY PPOŻ
WP PIONY WODY PITNEJ (ZIMNEJ, CIEPŁEJ, CYRKUL.)
ZESTAW POMPOWO-ROZDRABNIAJĄCY
ROZMIESZCZENIE:
POM. NR 2/11 – POD ZŁEWEM

Rev.	Data	Opis zmian	Podpis Proj.	Podpis Spr.
PROCHEM Spółka Akcyjna Rok założenia firmy 1947 ul. Powązkowska 44c 01-797 Warszawa				
Inwestycja Budowa TWR Poznań wraz z infrastrukturą techniczną – administracyjną				
Adres Port Lotniczy – Poznań Ławica				
Obiekt Wieża Kontroli Ruchu Lotniczego				
Przedmiot INSTALACJE WOD-KAN. RZUT I PIĘTRA – POZIOM +4,20				
Opracował	mgr inż. M. Mucha	nd.	Specjalność	SANITARNA
Projektant	mgr inż. A. Niedzielska	MAZ/0336/PWOS/04	Nr projektu	110013
			Faza	PB
			Zespół	Z-4
Gł. projektant	mgr inż. A. Niedzielska	MAZ/0336/PWOS/04	Nr rysunku	01-P-013
Sprawdzający	mgr inż. A. Knetig	MAZ/0203/PWOS/10		0
Funkcja	Tytuł, imię i nazwisko	Nr uprawnień	Podpis	Data 11.2011
				Skala 1:100