


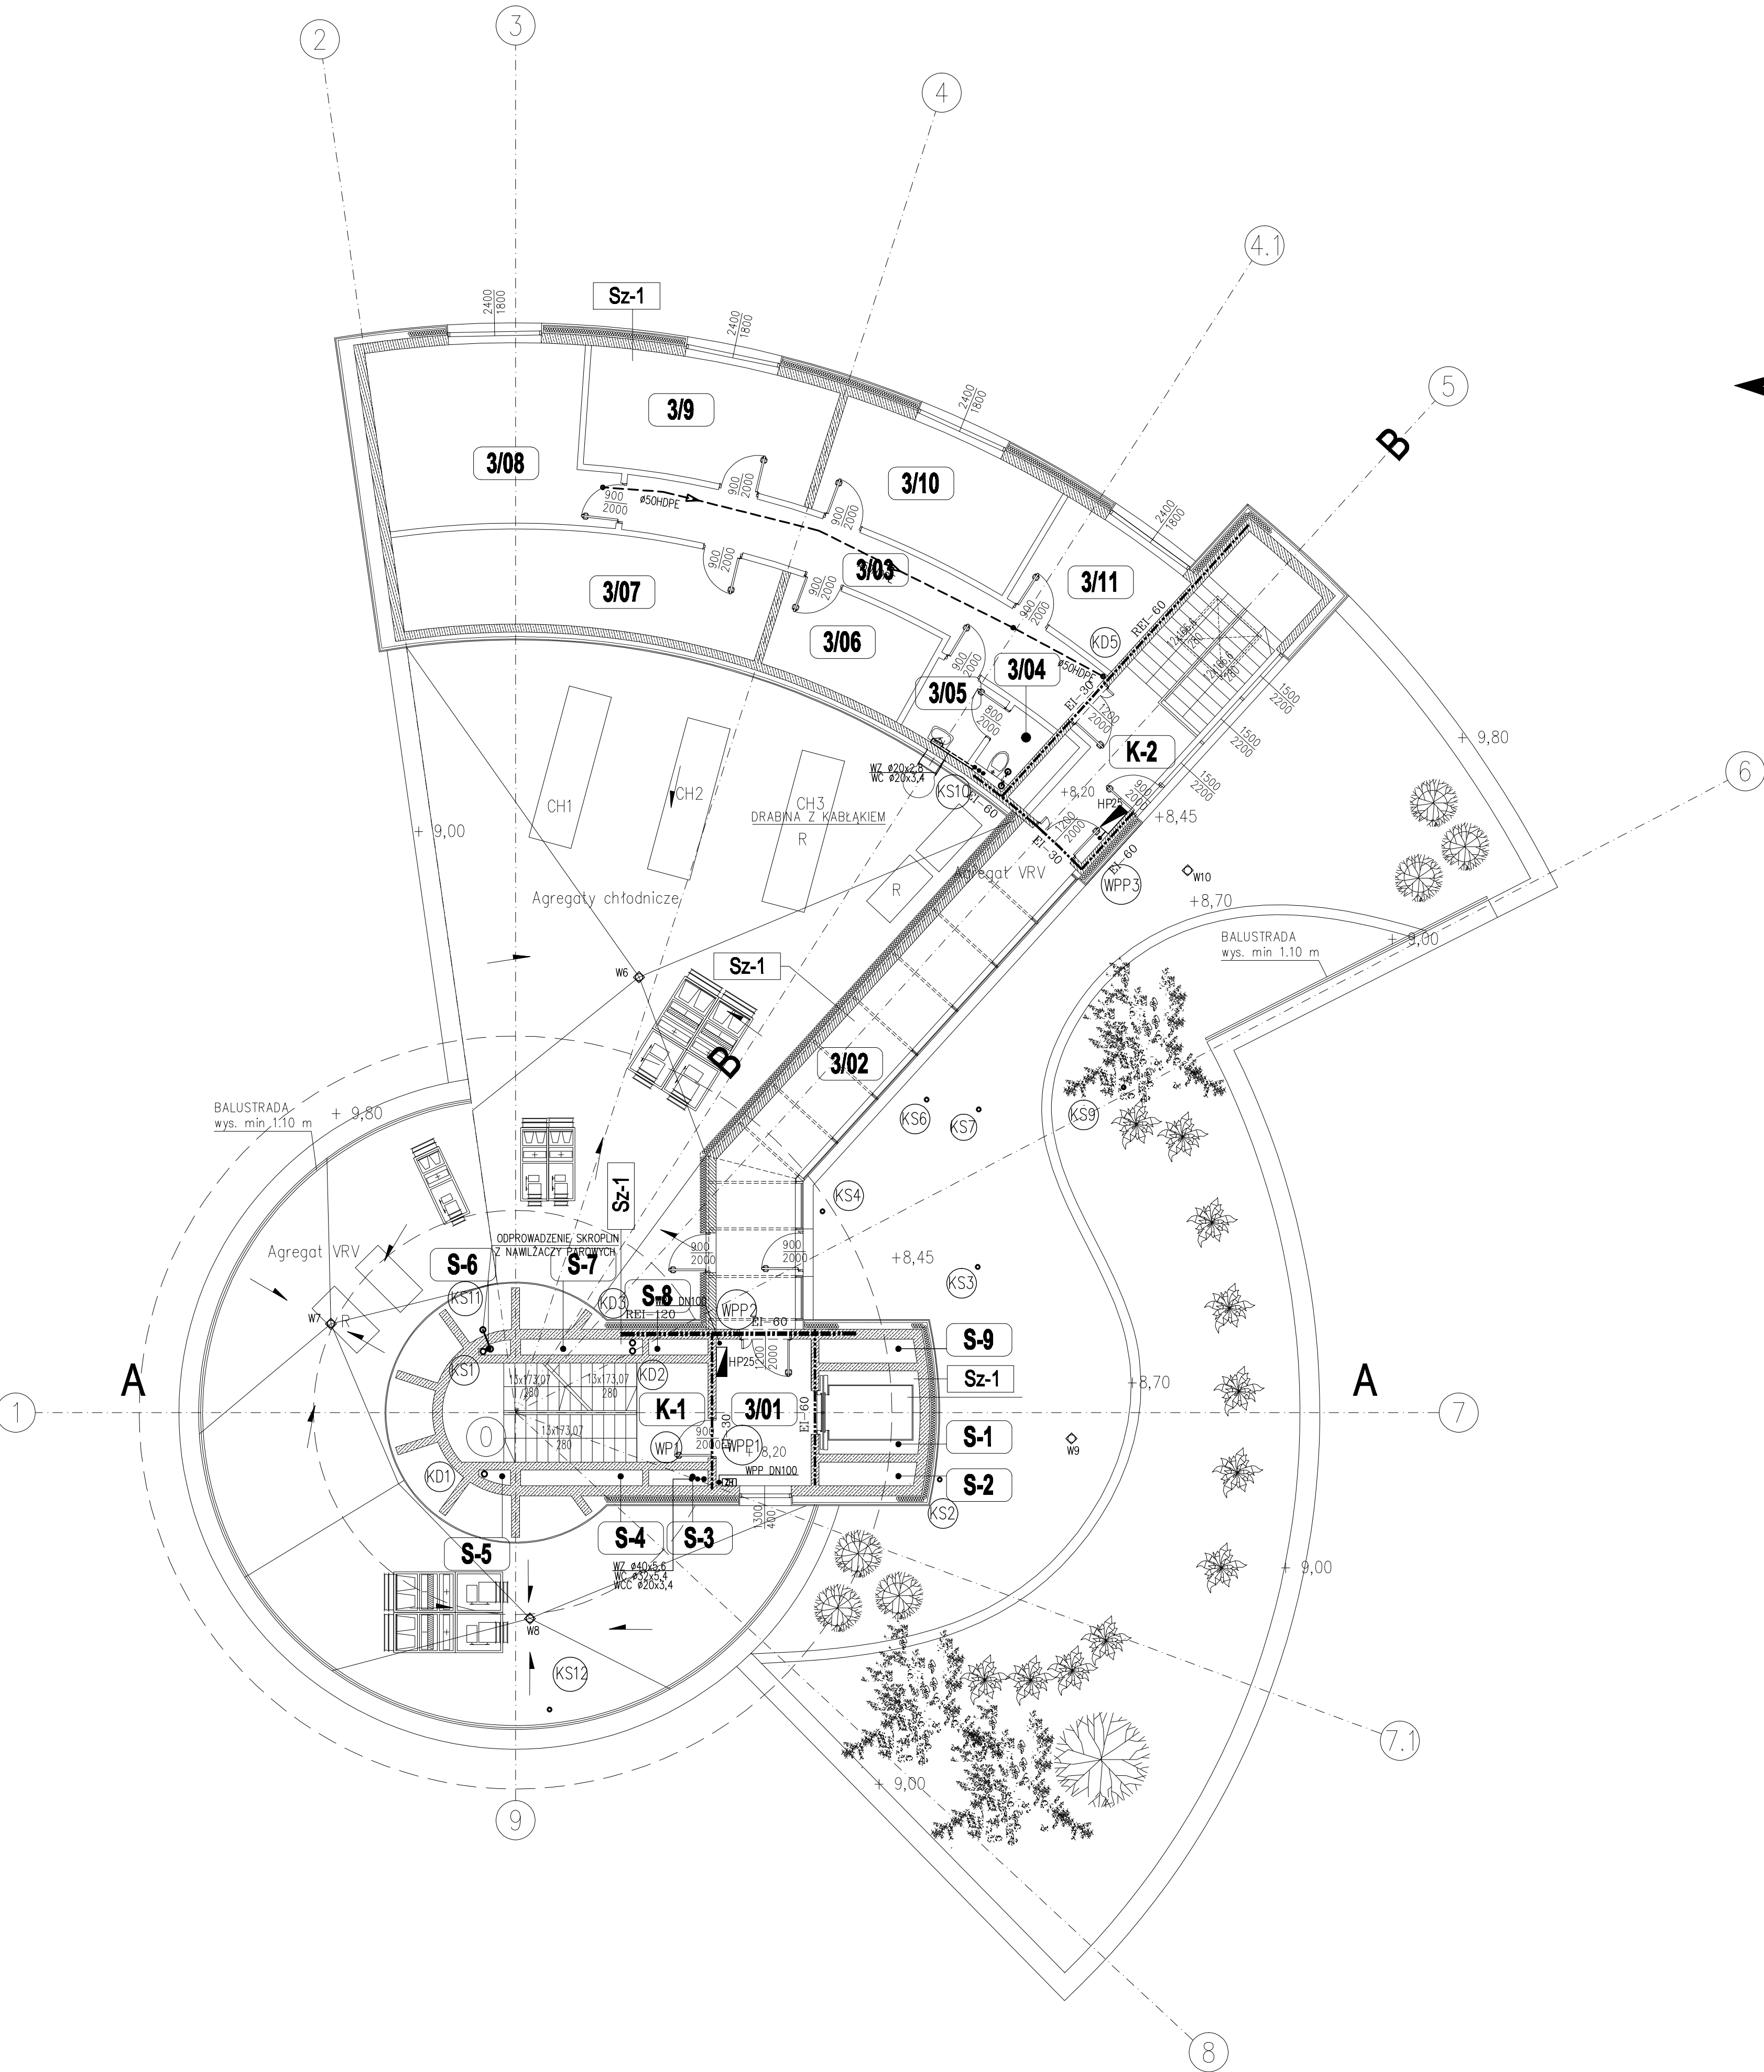

WYKAZ POMIESZCZEŃ					
NR.	NAZWA POMIESZCZENIA	POW. m²	POSADZKA	NR.	NAZWA POMIESZCZENIA
3/01	HOL WINDOWY	8.90	P-4	K-1	KIATKA SCHODOWA
3/02	ŁĄCZNIK	28.00	P-4	K-2	KIATKA SCHODOWA
3/03	KOMUNIKACJA	19.60	P-4	S-1	SZACHI WINDOWY
3/04	WC	1.90	P-4	S-2	SZACHI
3/05	PRZEBIEG DO WC	3.90	P-4	S-3	SZACHI
3/06	NAWIGACJA MAGAZYN	9.50	P-4	S-4	SZACHI
3/07	RADIOLOKACJA MAGAZYN	22.80	P-4	S-5	SZACHI
3/08	RADIOLOKACJA POM. DYZURNYCH I WYN	24.80	P-4	S-6	SZACHI
3/09	RADIOLOKACJA POM. WARSZTATOWE	18.20	P-4	S-7	SZACHI
3/10	NAWIGACJA POM. DYZURNYCH I WYN	16.90	P-4	S-8	SZACHI
3/11	NAWIGACJA POM. WARSZTATOWE	10.50	P-4	S-9	SZACHI
				POW. NETTO (m²)	
				215.0	

LEGENDA WOD-KAN

- WZ — PRZEWODY WODY ZIMNEJ
WC — PRZEWODY WODY CIEPŁEJ
WCC — PRZEWODY WODY CYRKULACYJNEJ
WPP — PRZEWODY WODY PPOŻ
KD — KANALIZACJA DESZCZOWA
PROWADZONA POD STROPEM

- HP25 — HYDRANT PPOŻ. DN25
ZAWÓR HYDRANTOWY DN52

- KS1, KS10, KS11 — PION KANALIZACJI SANITARNEJ
KS2, KS3, KS4, KS6, KS7, KS9, KS12 — WYWIEWKA KANALIZACJI SANITARNEJ
KD — PION KANALIZACJI DESZCZOWEJ
WPP — PION WODY PPOŻ
WP — PIONY WODY PITNEJ (ZIMNEJ, CIEPŁEJ, CYRKUL.)

- W6, W7, W8 — WPUST DACHOWY CIŚNIENIOWY
W9, W10 — WPUST DACHOWY DO DACHÓW ODWRÓCONYCH CIŚNIENIOWY

Rev.	Data	Opis zmian	Podpis Proj.	Podpis Spr.
PROCHEM Spółka Akcyjna Rok założenia firmy 1947 ul. Powązkowska 44c 01-797 Warszawa				
Inwestycja Budowa TWR Poznań wraz z infrastrukturą techniczną – administracyjną				
Adres Port Lotniczy – Poznań Ławica				
Objekt Wieża Kontroli Ruchu Lotniczego				
Przedmiot	INSTALACJE WOD-KAN. RZUT II PIĘTA – POZIOM + 8,20			
Opracował	mgr inż. M. Mucha	nd.	Specjalność	SANITARNA
Projektant	mgr inż. A. Niedzielska	MAZ/0336/PWOS/04	Nr projektu	Faza PB
			110013	Zespół Z-4
Opł. projektant	mgr inż. A. Niedzielska	MAZ/0336/PWOS/04	Nr rysunku	01-P-014
Sprawdzący	mgr inż. A. Knetig	MAZ/0203/PWOS/10		0
Funkcja	Tytuł, imię i nazwisko	Nr uprawnień	Podpis	Data 11.2011 Skala 1:100