


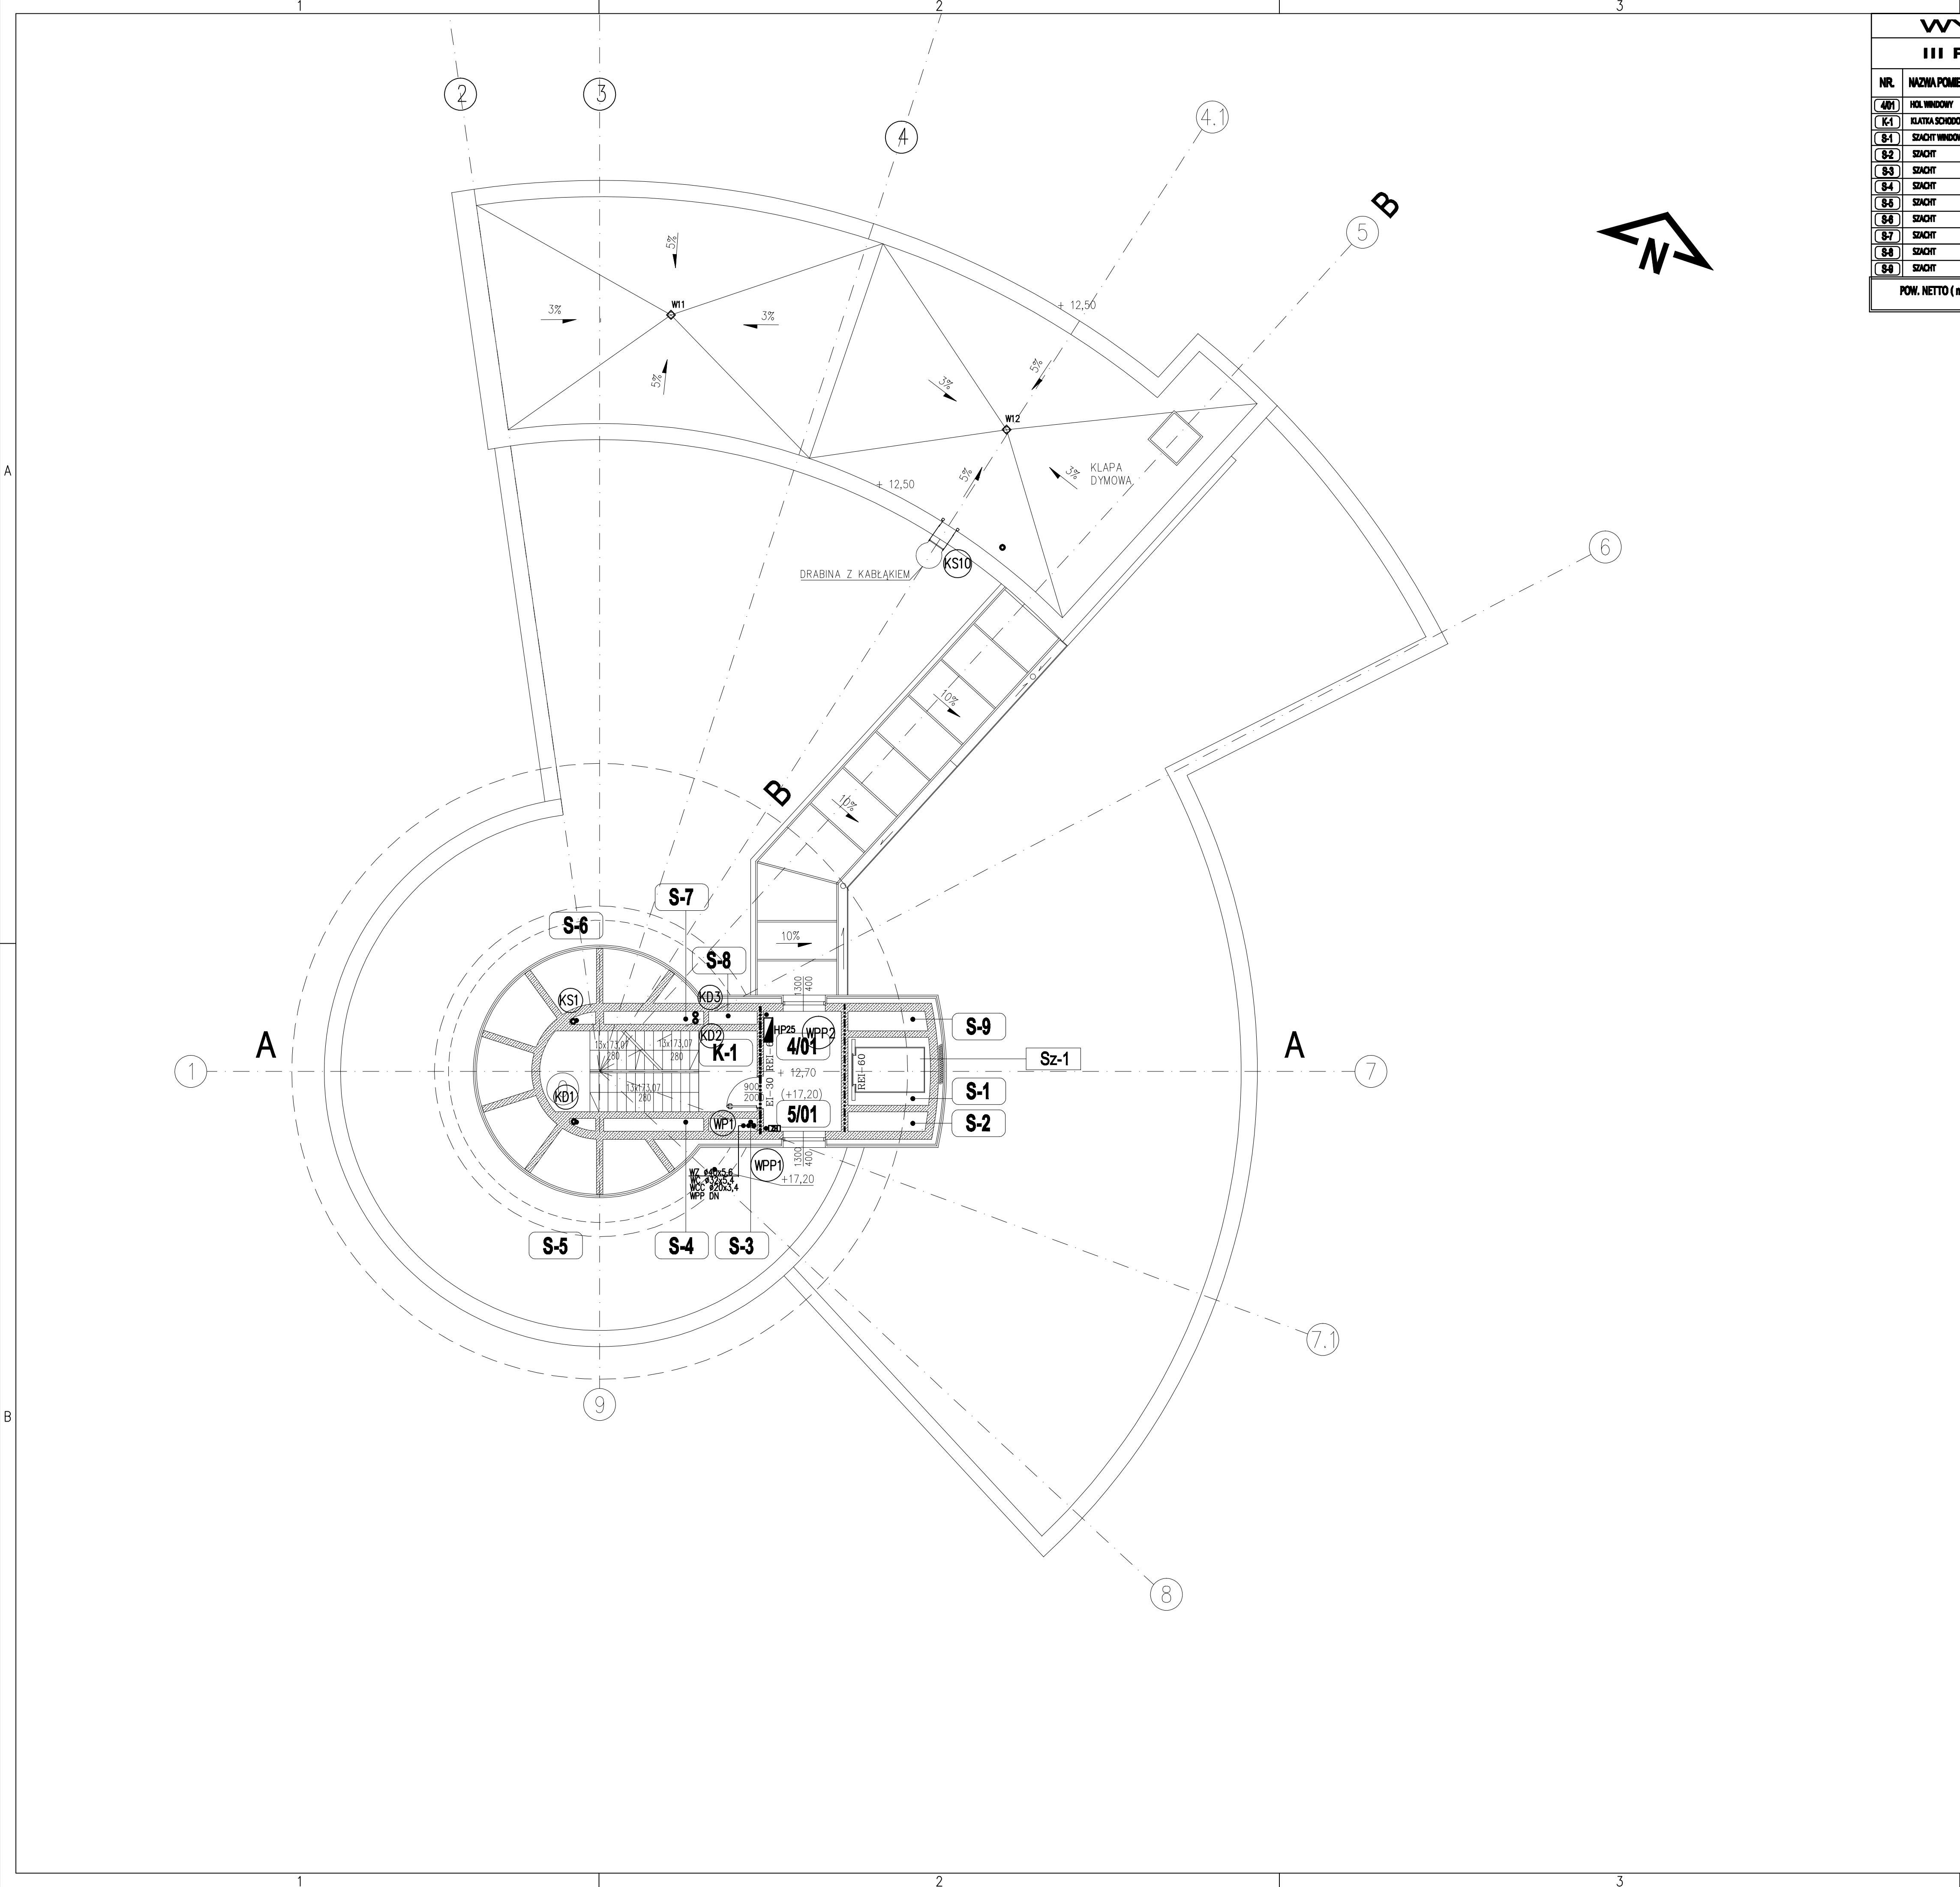

WYKAZ POMIESZCZEŃ							
III PIĘTRO				IV PIĘTRO			
NRL	NAZWA POMIESZCZENIA	POW. m²	POSAZDKA	NRL	NAZWA POMIESZCZENIA	POW. m²	POSAZDKA
4/01	HOL WINDOWY	8,90	P-4	5/01	HOL WINDOWY	8,90	P-4
K-1	KLATKA SCHODOWA	16,40	P-4	K-1	KLATKA SCHODOWA	16,40	P-4
S-1	SZACHT WINDOWY	5,30	P-2	S-1	SZACHT WINDOWY	5,30	P-2
S-2	SZACHT	1,45	-	S-2	SZACHT	1,45	-
S-3	SZACHT	0,6	-	S-3	SZACHT	0,6	-
S-4	SZACHT	1,2	-	S-4	SZACHT	1,2	-
S-5	SZACHT	0,25	-	S-5	SZACHT	0,25	-
S-6	SZACHT	0,25	-	S-6	SZACHT	0,25	-
S-7	SZACHT	1,2	-	S-7	SZACHT	1,2	-
S-8	SZACHT	0,6	-	S-8	SZACHT	0,6	-
S-9	SZACHT	1,45	-	S-9	SZACHT	1,45	-
POW. NETTO (m²)		37,60		POW. NETTO (m²)		37,60	

LEGENDA WOD-KAN

- HP25 HYDRANT PPOŻ. DN25
 ZAWÓR HYDRANTOWY DN52
 (KS) • PION KANALIZACJI SANITARNEJ
 (KS10) • WYWIEWKA KANALIZACJI SANITARNEJ
 (KD) • PION KANALIZACJI DESZCZOWEJ
 (WPP) • PION WODY PPOŻ
 (WP) • PIONY WODY PITNEJ (ZIMNEJ, CIEPŁEJ, CYRKUL.)
W11, W12 WPUST DACHOWY CIŚNIENIOWY

Rew.	Data	Opis zmian	Podpis Proj.	Podpis Spr.
PROCHEM Spółka Akcyjna Rok założenia firmy 1947 ul. Powązkowska 44c 01-797 Warszawa				
Inwestycja Budowa TWR Poznań wraz z infrastrukturą techniczną – administracyjną				
Adres Port Lotniczy – Poznań Ławica				
Obiekt Wieża Kontroli Ruchu Lotniczego				
Przedmiot	INSTALACJE WOD-KAN. RZUT III (IV) PIĘTA – POZIOM +12.70 (+17.20)			
Opracował	mgr inż. M. Mucha	nd.	Specjalność	SANITARNA
Projektant	mgr inż. A. Niedzielska	MAZ/0336/PWOS/04	Nr projektu	110013
			Faza	PB
			Zespół	Z-4
Ot. projektant	mgr inż. A. Niedzielska	MAZ/0336/PWOS/04	Nr rysunku	01-P-015
Sprawdzający	mgr inż. A. Knetig	MAZ/0203/PWOS/10		
Funkcja	Tytuł, imię i nazwisko	Nr uprawnień	Podpis	Data 11.2011 Skala 1:100