


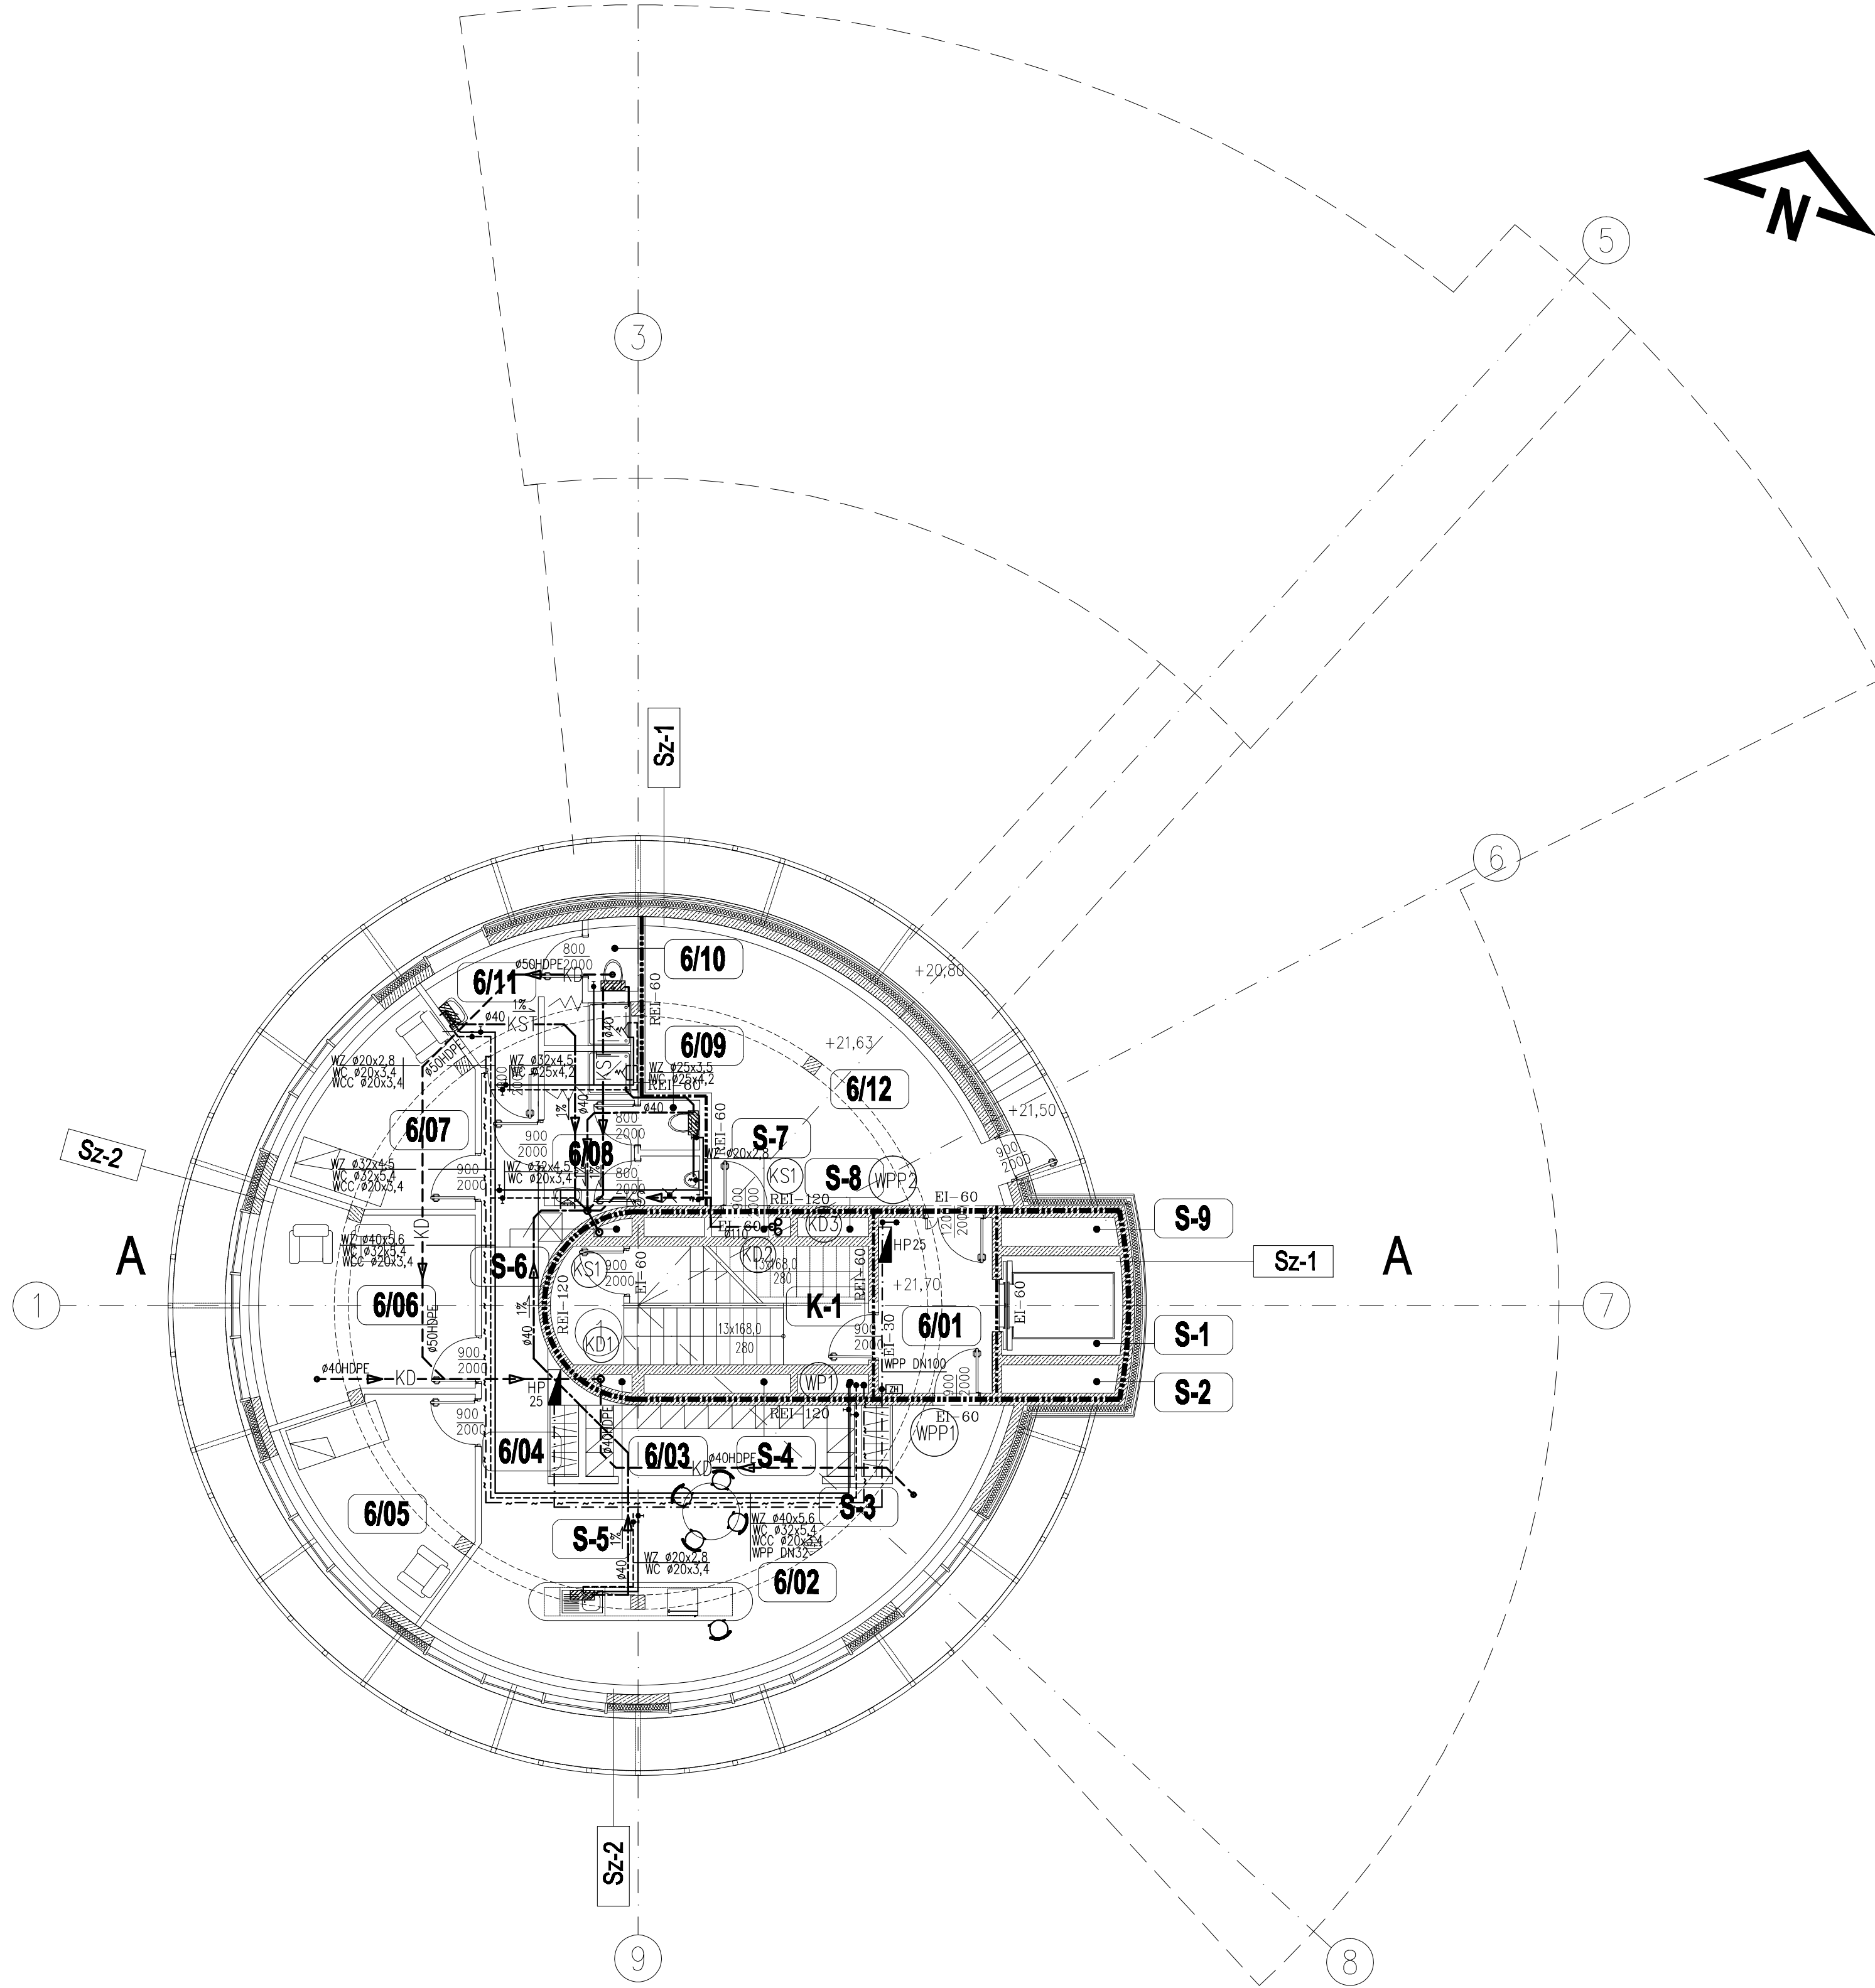

WYKAZ POMIESZCZEŃ

NR.	NAZWA POMIESZCZENIA	POW. m²	POSADZKA	NR.	NAZWA POMIESZCZENIA	POW. m²	POSADZKA
K-1	KLATKA SCHODOWA	16,40	P-4	S-1	SZACHT WINDOWY	5,30	P-2
6/01	HOL WINDOWY	8,90	P-4	S-2	SZACHT	1,45	-
6/02	ANIEKS KUCHENNY	43,40	P-4	S-3	SZACHT	0,6	-
6/03	SZATNIA	8,50	P-3	S-4	SZACHT	1,20	-
6/04	KOMUNIKACJA	10,30	P-3	S-5	SZACHT	0,20	-
6/05	POKÓJ WYPOCZYNKOWY	14,40	P-3	S-6	SZACHT	0,20	-
6/06	POKÓJ WYPOCZYNKOWY 'ŚWIETLICA'	18,70	P-3	S-7	SZACHT	1,20	-
6/07	POKÓJ WYPOCZYNKOWY	13,60	P-3	S-7	SZACHT	0,6	-
6/08	TOAILETA - MĘSKA	9,70	P-4	S-8	SZACHT	1,45	-
6/09	WC - MĘSKA	2,70	P-4				
6/10	TOAILETA - Damska	5,60	P-4				
6/11	WC - Damski	1,40	P-4				
6/12	POM. TECHNICZNE	31,0	P-4				
				POW. NETTO (m²)		196,80	

LEGENDA WOD-KAN

- WZ PRZEWODY WODY ZIMNEJ
WC PRZEWODY WODY CIEPŁEJ
WCC PRZEWODY WODY CYRKULACYJNEJ
WPP PRZEWODY WODY PPOŻ
KS KANALIZACJA SANITARNA
KST KANALIZACJA SANITARNA TŁOCZNA
KD KANALIZACJA DESZCZOWA
HP25 HYDRANT PPOŻ. DN25
ZAWÓR HYDRANTOWY DN52 W SKRZYŃCE NAŚCIENNEJ
KS PION KANALIZACJI SANITARNEJ
KD PION KANALIZACJI DESZCZOWEJ
WPP PION WODY PPOŻ
WP PIONY WODY PITNEJ (ZIMNEJ, CIEPŁEJ, CYRKUL.)
ZESTAW POMPOWO-ROZDRABNIAJĄCY
ROZMIESZCZENIE:
POM. NR 6/9 i 6/10 - POD WC
POM. NR 6/11 - POD UMYWALKĄ
POM. NR 6/02 - POD ZŁEWEM

Rew.	Data	Opis zmian	Podpis Proj.	Podpis Spr.
PROCHEM Spółka Akcyjna Rok założenia firmy 1947 ul. Powązkowska 44c 01-797 Warszawa				
Investycja	Budowa TWR Poznań			
Adres	wraz z infrastrukturą techniczną - administracyjną Port Lotniczy - Poznań Ławica			
Obiekt	Wieża Kontroli Ruchu Lotniczego			
Przedmiot	INSTALACJE WOD-KAN. RZUT V PIĘTA - POZIOM + 21,70			
Opracował	mgr inż. Maja Mucha	nd.	Specjalność	SANITARNA
Projektant	mgr inż. A. Niedzielska	MAZ/0336/PW05/04	Nr projektu	110013
Gł. projektant	mgr inż. A. Niedzielska	MAZ/0336/PW05/04	Faza	PB
Sprawdzający	mgr inż. A. Knetig	MAZ/0203/P005/10	Zespół	Z-4
Funkcja	Tytuł, imię i nazwisko	Nr uprawnień	Podpis	Data
				11.2011
				Skala 1:100