


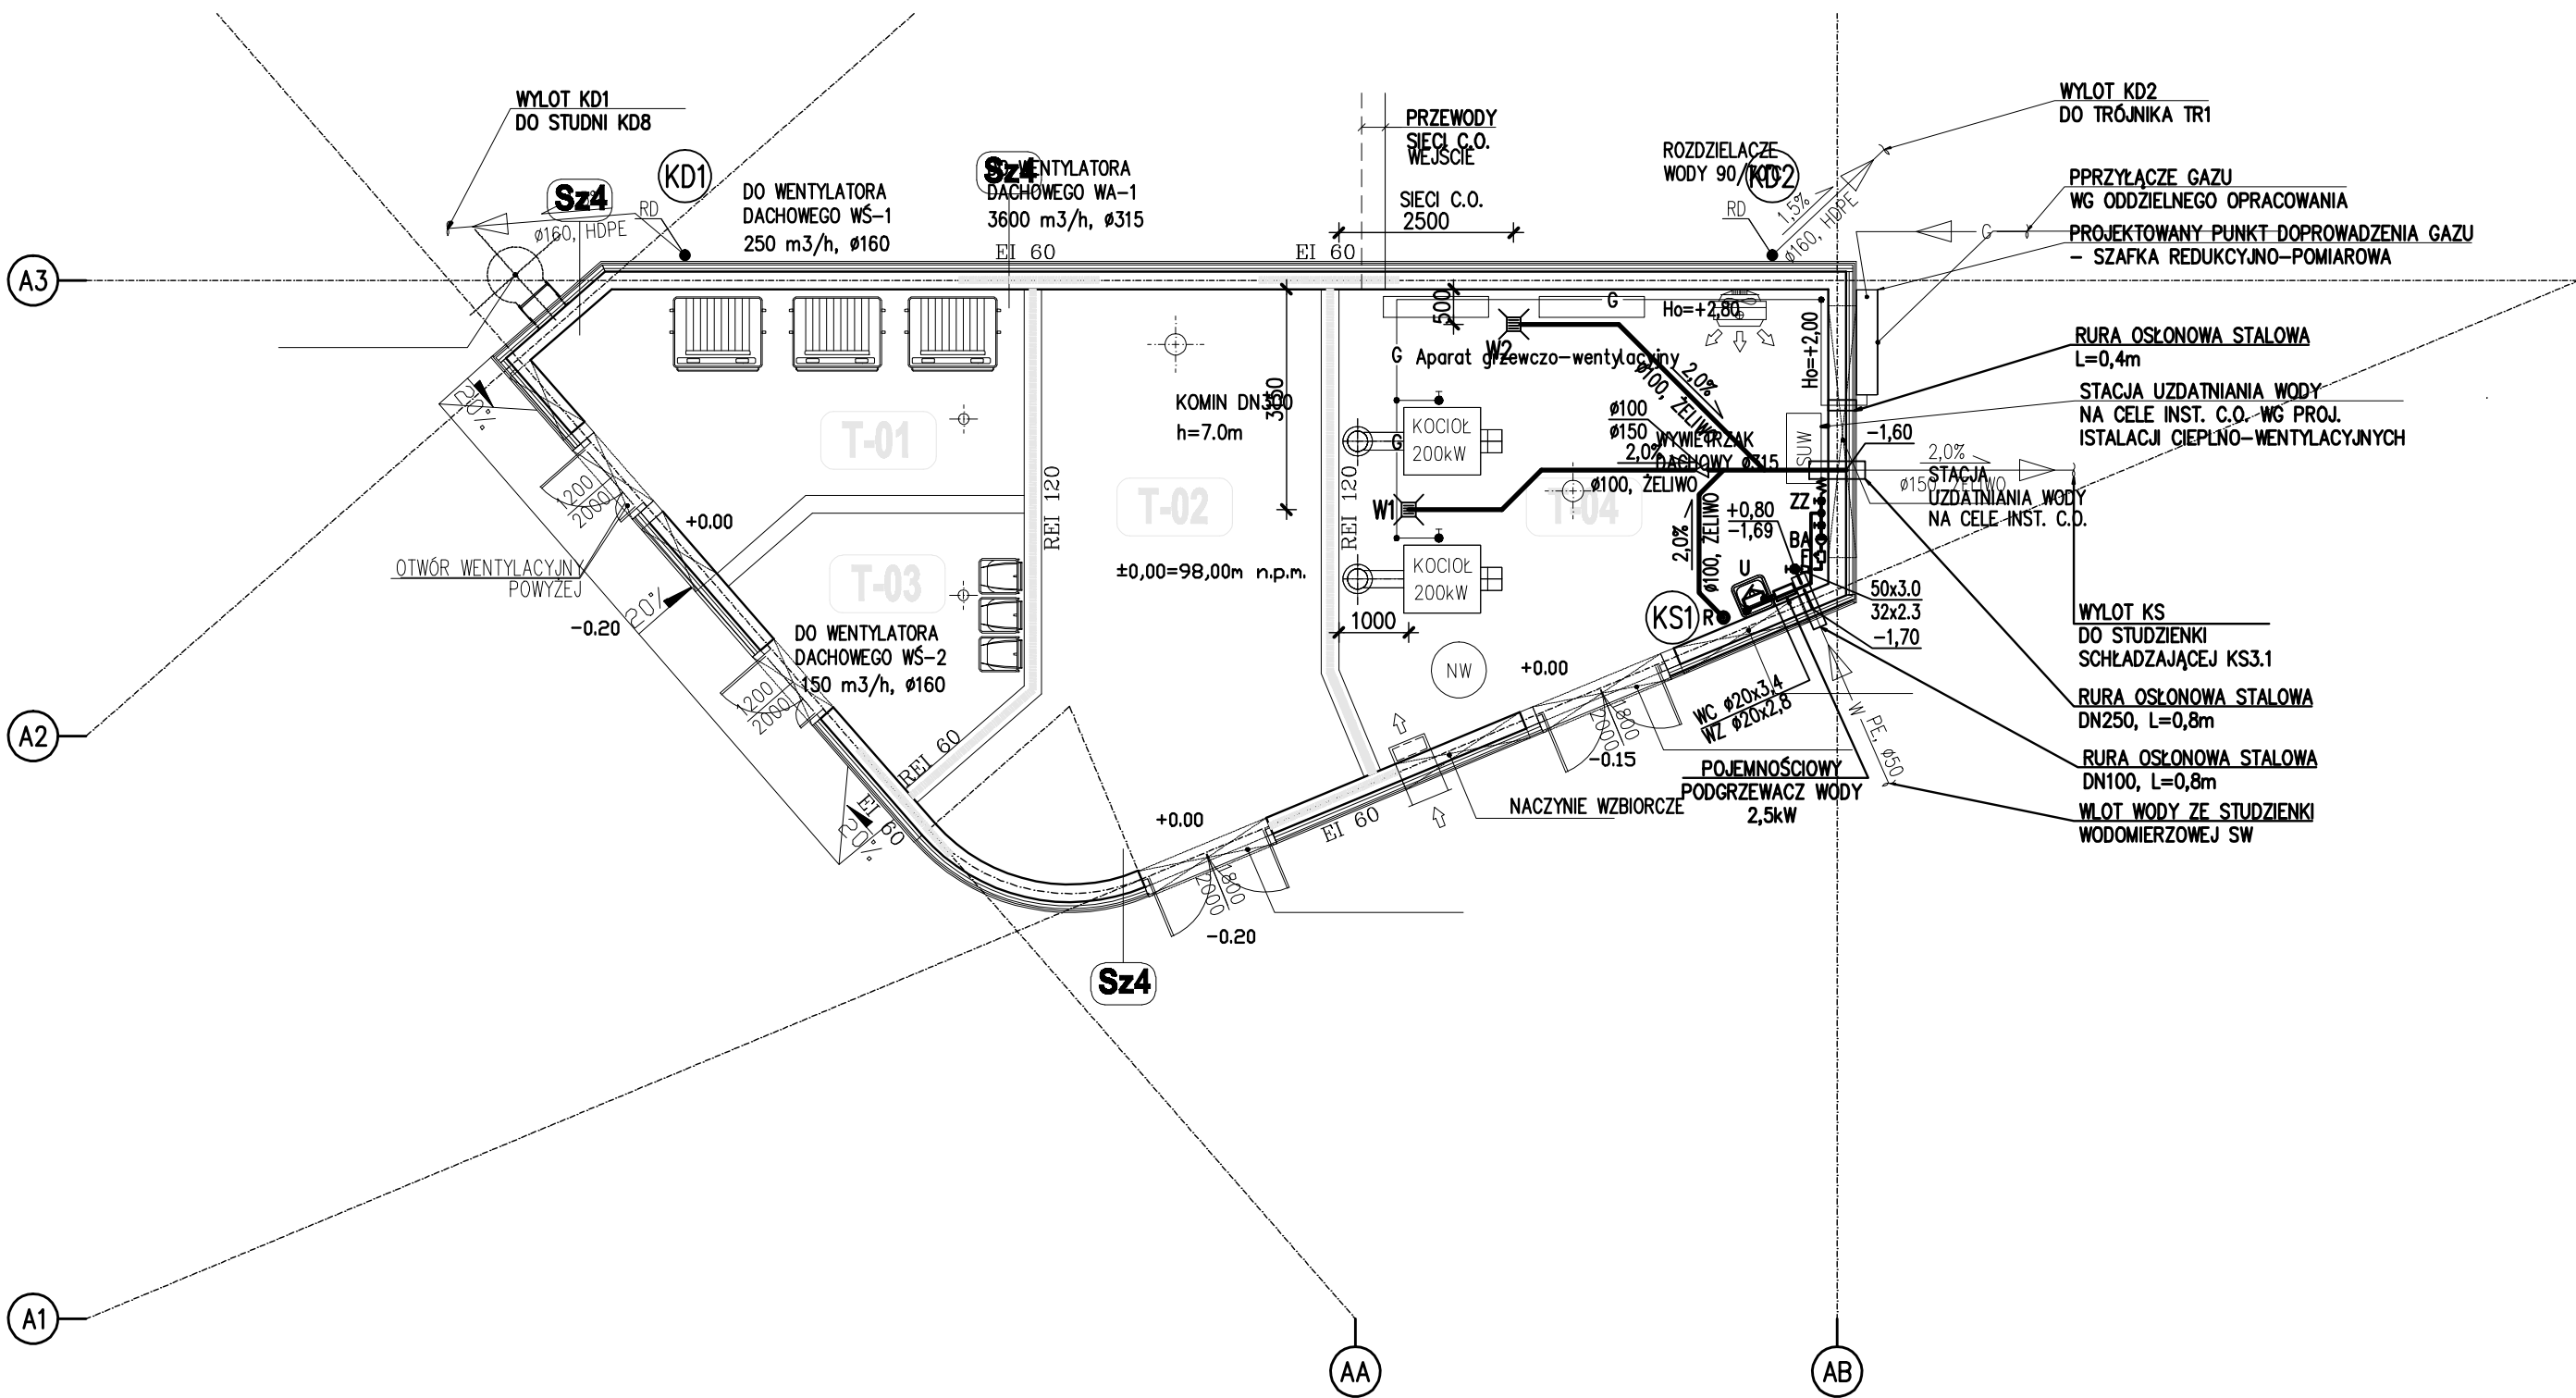

WYKAZ POMIESZCZEŃ			
NR.	NAZWA POMIESZCZENIA	POW. m²	POSADZKA
T01	ŚMIETNIK	19.80	P-7
T02	AGREGAT PRĄDOTWÓRCZY	35.30	P-7
T03	MAGAZYN NA ODPADY	11.15	P-7
T04	KOTŁOWNIA	39.16	P-7
	POW. NETTO (m²)	105.41	

LEGENDA WOD-KAN:

- G PRZEWODY INSTALACJI GAZOWEJ
- WZ PRZEWODY WODY ZIMNEJ
- WC PRZEWODY WODY CIEPŁEJ
- KS KANALIZACJA SANITARNA
- KD KANALIZACJA DESZCZOWA
- KS KANALIZACJA SANITARNA PROWADZONA POD STROPEM
- KD KANALIZACJA DESZCZOWA PROWADZONA POD STROPEM
- KS PION KANALIZACJI SANITARNEJ
- KD PION RURY SPUSTOWEJ DESZCZOWEJ
- WP PIONY WODY PITNEJ (ZIMNEJ, CIEPŁEJ)
- R REWIZJA NA PIONIE
- WZ, WZ WPUSZCZAK, ŻELIWNY
- Z ZAWÓR ODCINAJĄCY
- Z ZWIĘŻKA REDUKCYJNA
- F FILTR
- BA ZAWÓR ANTYSKAŻENIOWY
- ZZ ZAWÓR CZERPALNY ZE ZŁĄCZKĄ DO WĘŻA

Rev.	Data	Opis zmian	Podpis Proj.	Podpis Spr.
PROCHEM Spółka Akcyjna Rok założenia firmy 1947 ul. Powązkowska 44c 01-797 Warszawa				
Inwestycja Budowa TWR Poznań wraz z infrastrukturą techniczną - administracyjną Port Lotniczy - Poznań Ławica				
Adres				
Obiekt BUDYNEK TECHNICZNY				
Przedmiot INSTALACJE WOD-KAN I GAZU. RZUT PARTERU				
Opracował	mgr inż. J. Sokołowski	MAZ/0536/PWOS/10	Specjalność	SANITARNA
Projektant	mgr inż. A. Niedzielska	MAZ/0336/PWOS/04	Nr projektu	Faza PB
			110013	Zespół Z-4
Gł. projektant	mgr inż. A. Niedzielska	MAZ/0336/PWOS/04	Nr rysunku	02-P-011
Sprawdzający	mgr inż. A. Knetig	MAZ/0203/POOS/10		0
Funkcja	Tytuł, imię i nazwisko	Nr uprawnień	Podpis	Data 11.2011
				Skala 1:100