


RZUT PARTERU

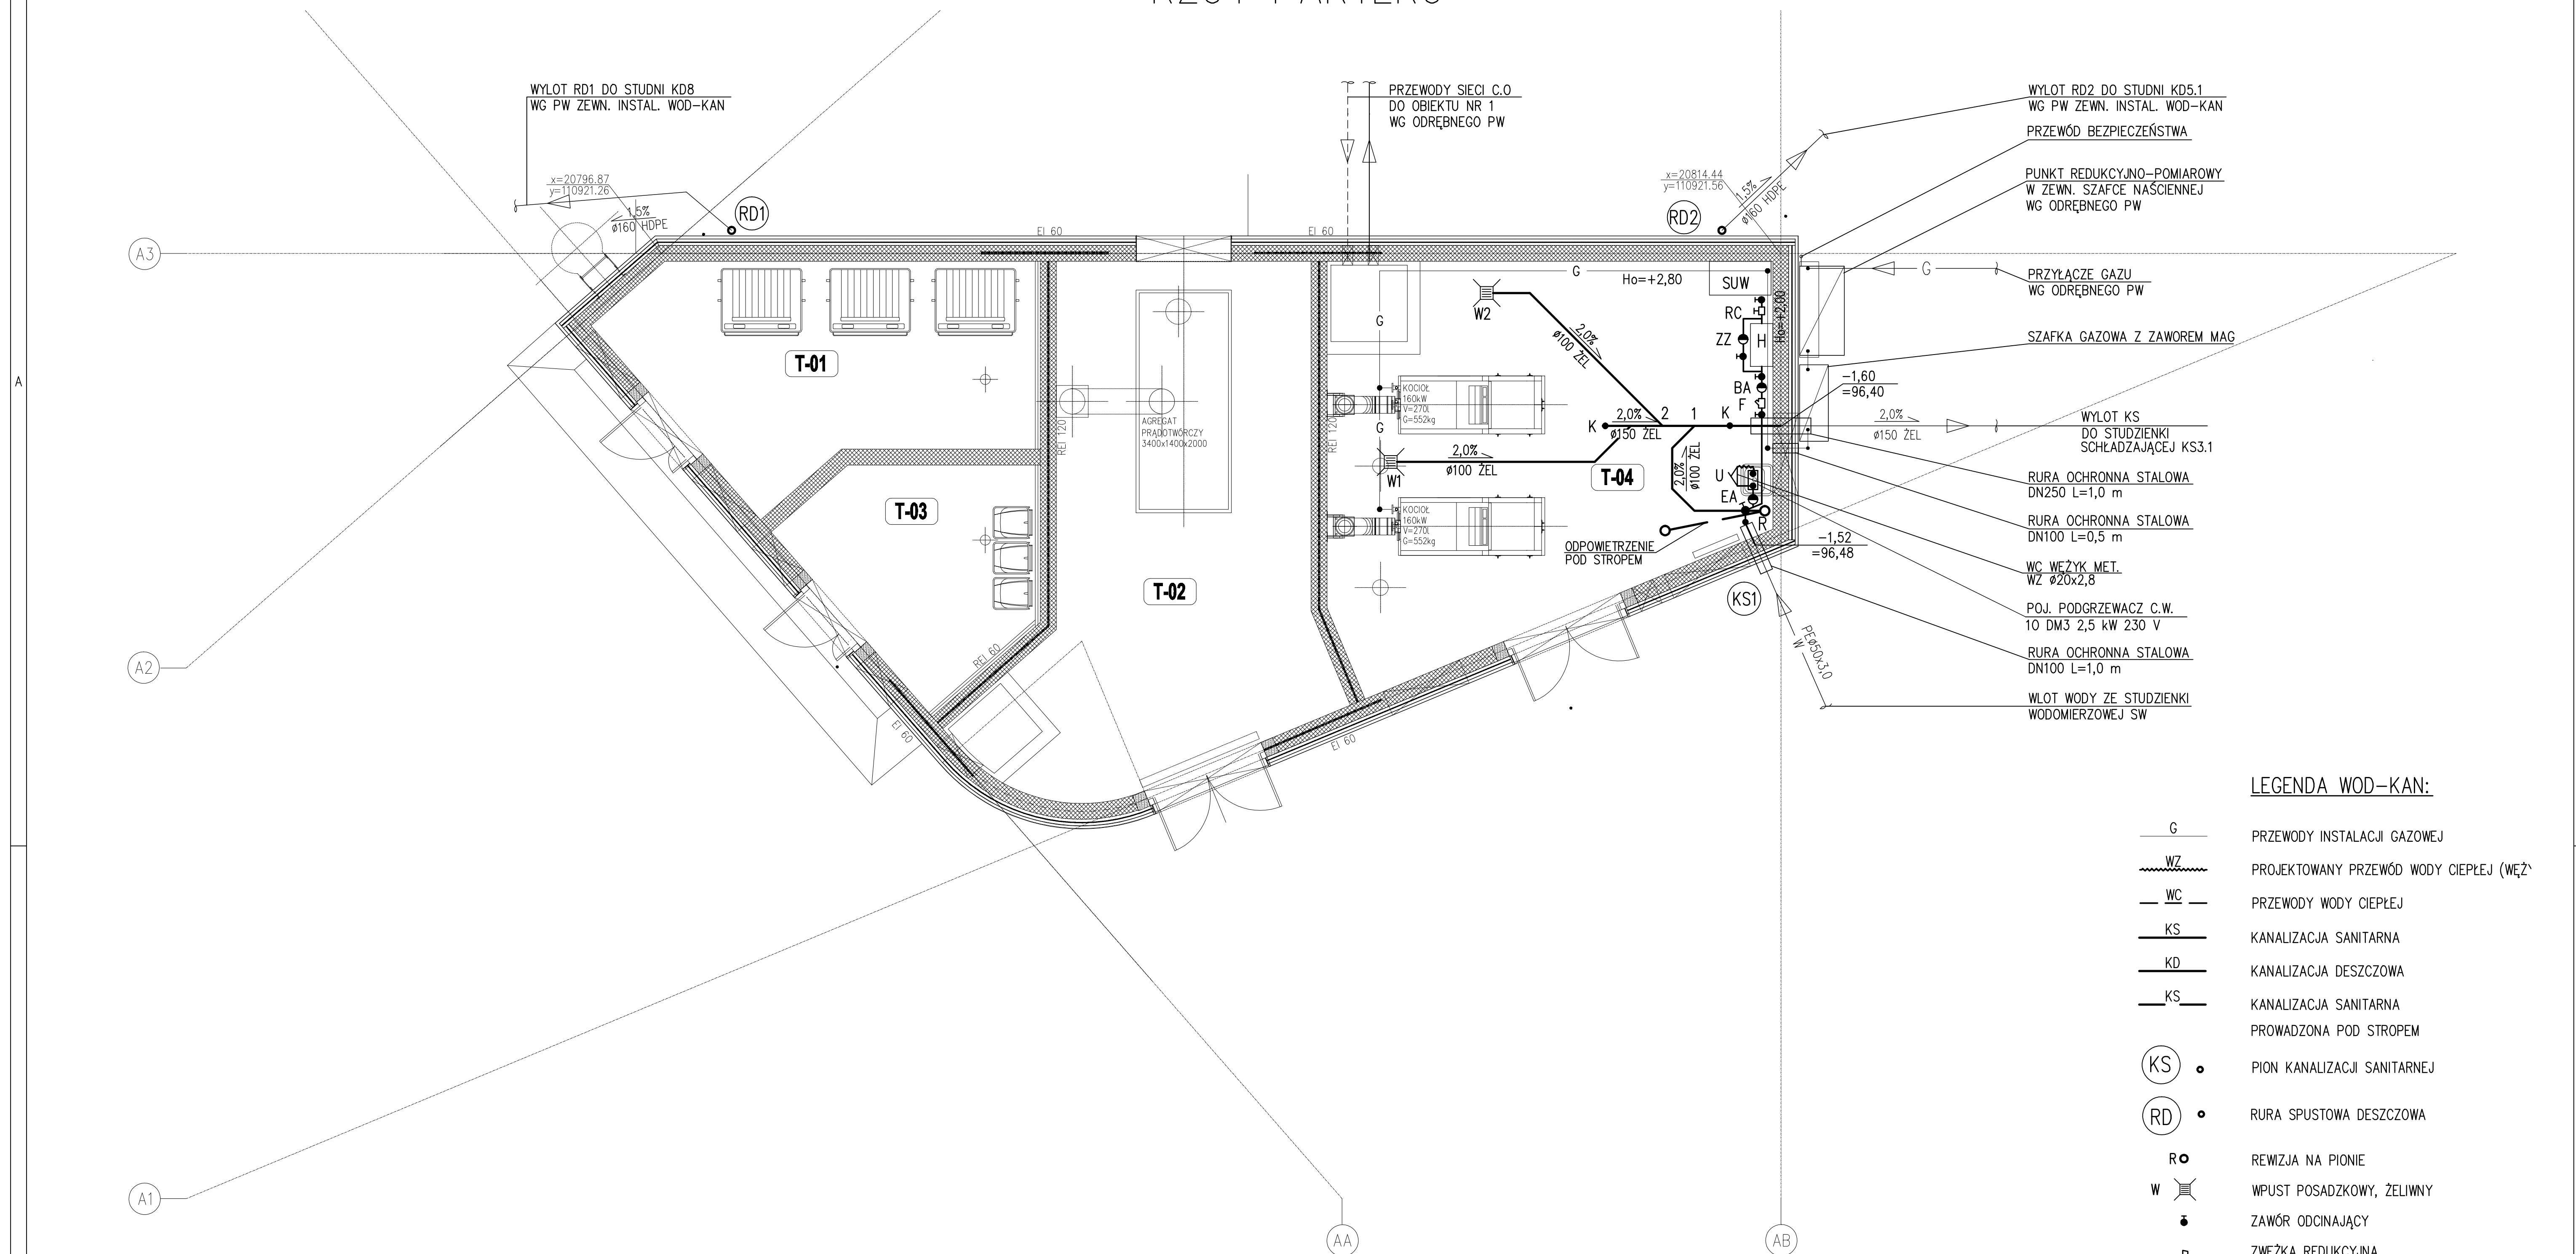

WYKAZ POMIESZCZEŃ

WYKAZ POMIESZCZEŃ			
NR.	NAZWA POMIESZCZENIA	POW. m ²	POSADZKA
TO1	ŚMIETNIK	19.85	P-7
TO2	AGREGAT PRĄDOWÓRCZY	35.30	P-7
TO3	MAGAZYN NA ODPADY	11.15	P-7
TO4	KOTŁOWNIA	39.15	P-7
	POW. NETTO (m ²)	105.45	

LEGENDA WOD-KAN:

	PRZEWODY INSTALACJI GAZOWEJ
	PROJEKTOWANY PRZEWÓD WODY CIEPŁEJ (WĘŻ)
	PRZEWODY WODY CIEPŁEJ
	KANALIZACJA SANITARNA
	KANALIZACJA DESZCZOWA
	KANALIZACJA SANITARNA PROWADZONA POD STROPEM
	PION KANALIZACJI SANITARNEJ
	RURA SPUSTOWA DESZCZOWA
	REWIZJA NA PIONIE
	WPUST POSADZKOWY, ŻELIWNY
	ZAWÓR ODCINAJĄCY
	ZWĘŻKA REDUKCYJNA
	FILTR
	ZAWÓR WROTNICOWY
	REGULATOR CIŚNIENIA
	ZESTAW HYDROFOROWY
	STACJA UZDATNIANIA WODY
	ZAWÓR ZWROTNY

[New] Data		[Ops] zmiana		[Podpis] Projekt		[Podpis] Sprawa	
 PROCHEM Spółka Akcyjna Rok założenia firmy 1947 ul. Powązkowska 44c 01-797 Warszawa							
Inwestycja: Budowa TWR Poznań wraz z infrastrukturą techniczną – administracyjną Port Lotniczy – Poznań Ławica							
Adres: BUDYNEK TECHNICZNY – OBIEKT NR 2							
Przedmiot: INSTALACJE WOD-KAN I GAZU. RZUT PARTERU.							
Opracował:		mgr inż. E. Wieteska		nd		Specjalność: SANITARNA	
Projektant:		mgr inż. A. Niedzielska		MAZ/0336/PWOS/04		Nr projektu: 110013	
						Faza: PW	
						Zespół: Z-4	
Gł. projektant:		mgr inż. A. Niedzielska		MAZ/0336/PWOS/04		Nr rysunku: 02 – P-111	
Sprawdzący:		mgr inż. A. Knetig		MAZ/0203/P00S/10		Rw	
Funkcja:		Tytuł, imię i nazwisko		Nr uprawnień		Podpis	
						Data: 04.2012	
						Skala: 1:50	