


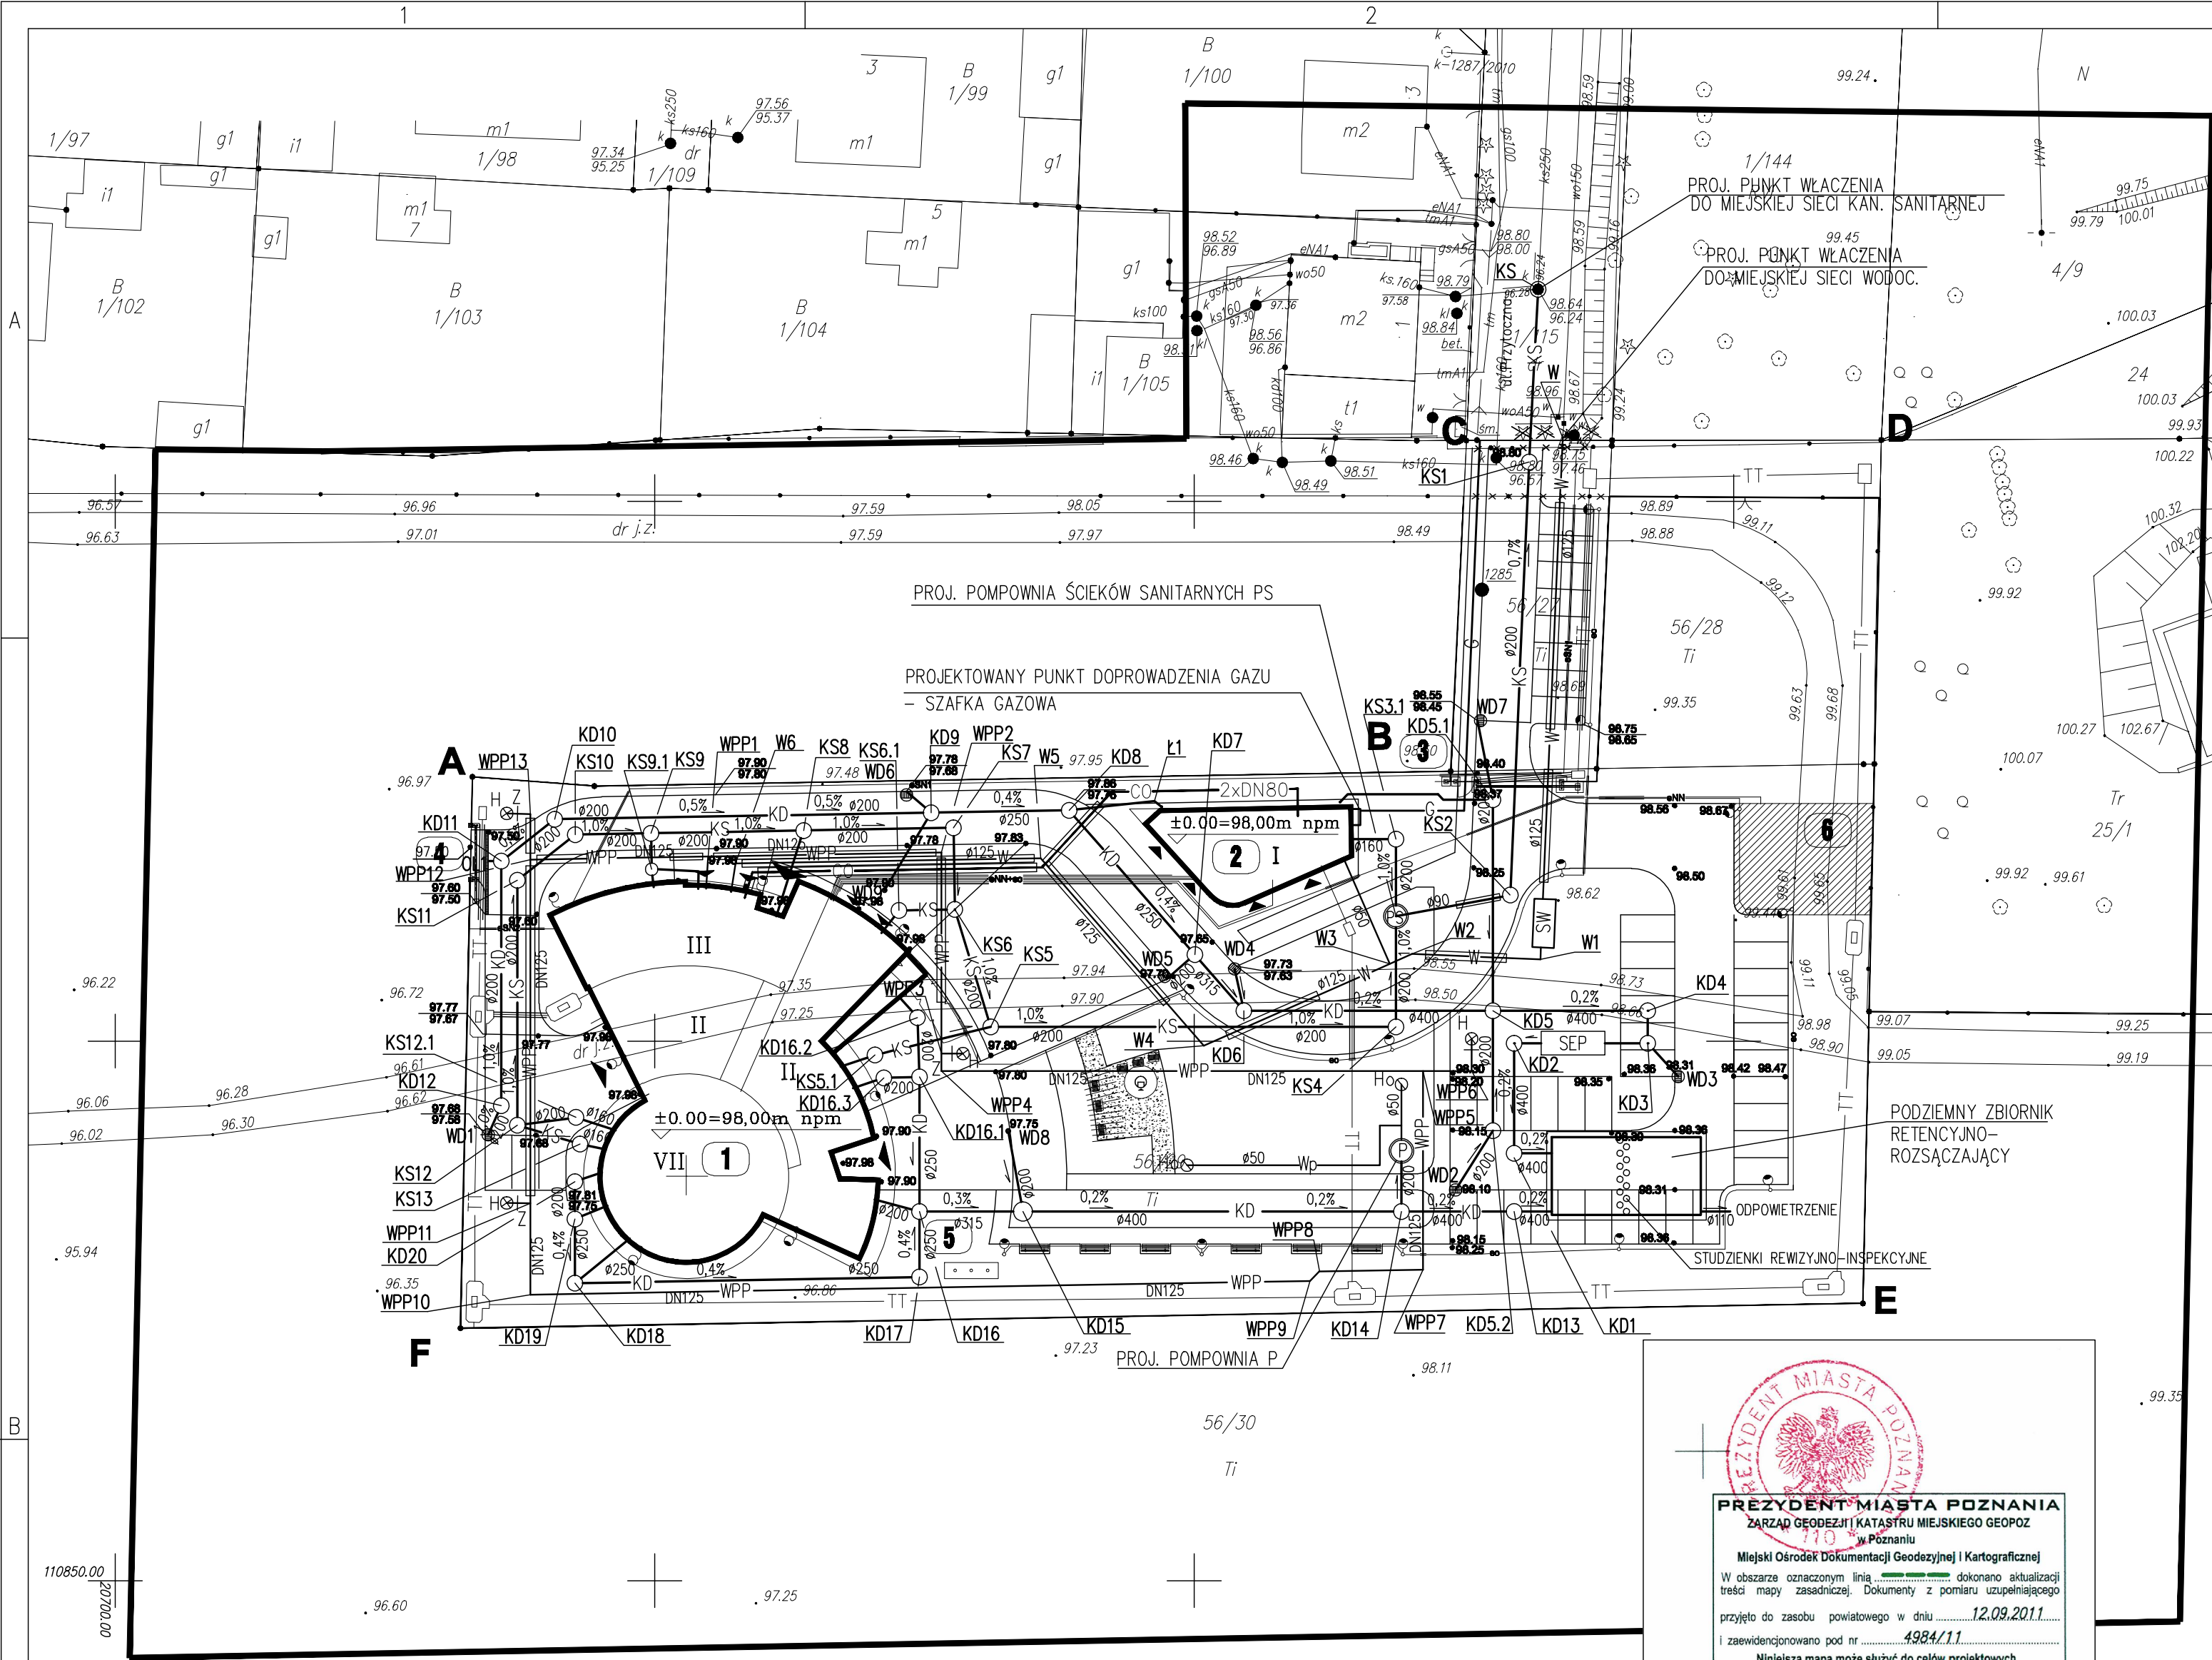

- LEGENDA/LEGEND:
- W — INSTALACJA ZEWNĘTRZNA WODOCIĄGOWA
 - Wp — INSTALACJA ZEWNĘTRZNA WODOCIĄGOWA DO PODLEWANIA ZIELENI
 - WPP — INSTALACJA ZEWNĘTRZNA WODY POŻAROWEJ
 - G — PRZYŁĄCZE GAZU WG ODDZIELNEGO OPRACOWANIA
 - KD — INSTALACJA ZEWNĘTRZNA KANALIZACJI DESZCZOWEJ
 - KS — INSTALACJA ZEWNĘTRZNA KANALIZACJI SANITARNEJ
 - SEP — PROJ. SEPARATOR ROPOPOCHODNYCH
 - SW — PROJ. STUDZIENKA WODOMIERNICZA
 - o — PROJ. STUDZIENKA KANALIZACYJNA
 - Z — PROJ. ZASUWAA
 - H — PROJ. HYDRANT NADZIEMNY DN80
 - Ho — PROJ. HYDRANT OGRODOWY
 - — PROJ. POMPOWNIA

- A-B-C-D-E-F — GRANICA OPRACOWANIA
- OGRODZENIE
 - BUDYNKI
 - OBZAR ZAREZERWOWANY DLA OŚRODKA OR ACC
 - WEJŚCIE DO BUDYNKÓW

OBIEKTY PROJEKTOWANE

- 1 — BUDYNEK TWR
- 2 — BUDYNEK TECHNICZNY-KOTŁOWNIA, AGREGAT PRĄDOTWÓRCZY, ŚMIETNIK, MAGAZYN NA ODPADY ELEKTRONICZNE
- 3 — GŁÓWNA BRAMA WJAZDOWA PRZESUWNA
- 4 — BRAMA WJAZDOWA PRZESUWNA NA TEREN LOTNISKA
- 5 — MASZTY FLAGOWE
- 6 — OŚRODEK ACC WG. ODRĘBNEGO OPRACOWANIA

— projektowane sieci
— uzbrowienia terenu

MAPA ZASADNICZA
Mapa do celów projektowych
skala 1:500
godio N1W1-81-b, N1W1-82-a, N1W1-71-d, N1W1-72-c

- 1. Umiad współrzędnych: umiad lokalny miasta Poznań
- 2. Umiad wysokości: poziom odniesienia Amsterdam

Wła wykonał się terenowa w terenie innych nie
wykonanych z niżej mapy umiada
pobudowanych, które nie były wykonane do
inwentaryzacji, lub o których brak jest informacji w
inwentaryzacji terenowej

Mapa aktualna na dzień 18.08.2011r



KERG 23-15/1/2011
Sporządził:

ZAKŁAD USŁUG
Geodezyjno-Kartograficznych i Projektowych
Spółka z o.o.
61-741 Poznań, ul. 23 Lutego 5/6
tel./fax (061) 855-75-37, tel. 855-75-36
REGON 004847809 NIP 778-01-12-668
STANISŁAW NAROŻNY
GEODETA UPRAWNIONY
62-020 Swarzędz, ul. Staszica 53A
Pozwol. nr 7109 Min. Gosp. Przestrz. i Bud.
tel. dom. 8185951, kom. 666664803
REGON 140334066

Województwo wielkopolskie
Miasto POZNAŃ
Obręb Krzyżownik
Arkusz 28
Polożenie ul. Przytoczna

Rew.	Data	Opis zmian	Podpis Proj.	Podpis Spr.
PROCHEM Spółka Akcyjna				
Rok założenia firmy 1947				
ul. Powązkowska 44c 01-797 Warszawa				
Inwestycja Budowa TWR Poznań				
wraz z infrastrukturą techniczną – administracyjną				
Adres Port Lotniczy – Poznań Ławica				
Obiekt INSTALACJE ZEWNĘTRZNE WOD-KAN.				
Przedmiot PLAN SYTUACYJNY				
Opracował	mgr inż. M. Mucha	nd.	Specjalność	SANITARNA
Projektant	mgr inż. A. Niedzielska	MAZ/0336/PWOS/04	Nr projektu	MAZ
		110013		Faza PB
		Zespół Z-4		
Gł. projektant	mgr inż. A. Niedzielska	MAZ/0336/PWOS/04	Nr rysunku	SZ-P-011
Sprawdzający	mgr inż. A. Knetig	MAZ/0203/PWOS/10	Revizja	0
Funkcja	Tytuł, imię i nazwisko	Nr uprawnień	Podpis	Data 11.2011
		Skala	1:100	

Prawa autorskie do tego rysunku przysługują PROCHEM S.A.
Bez jej zgody rysunek nie może być wykorzystywany lub reprodukowany