
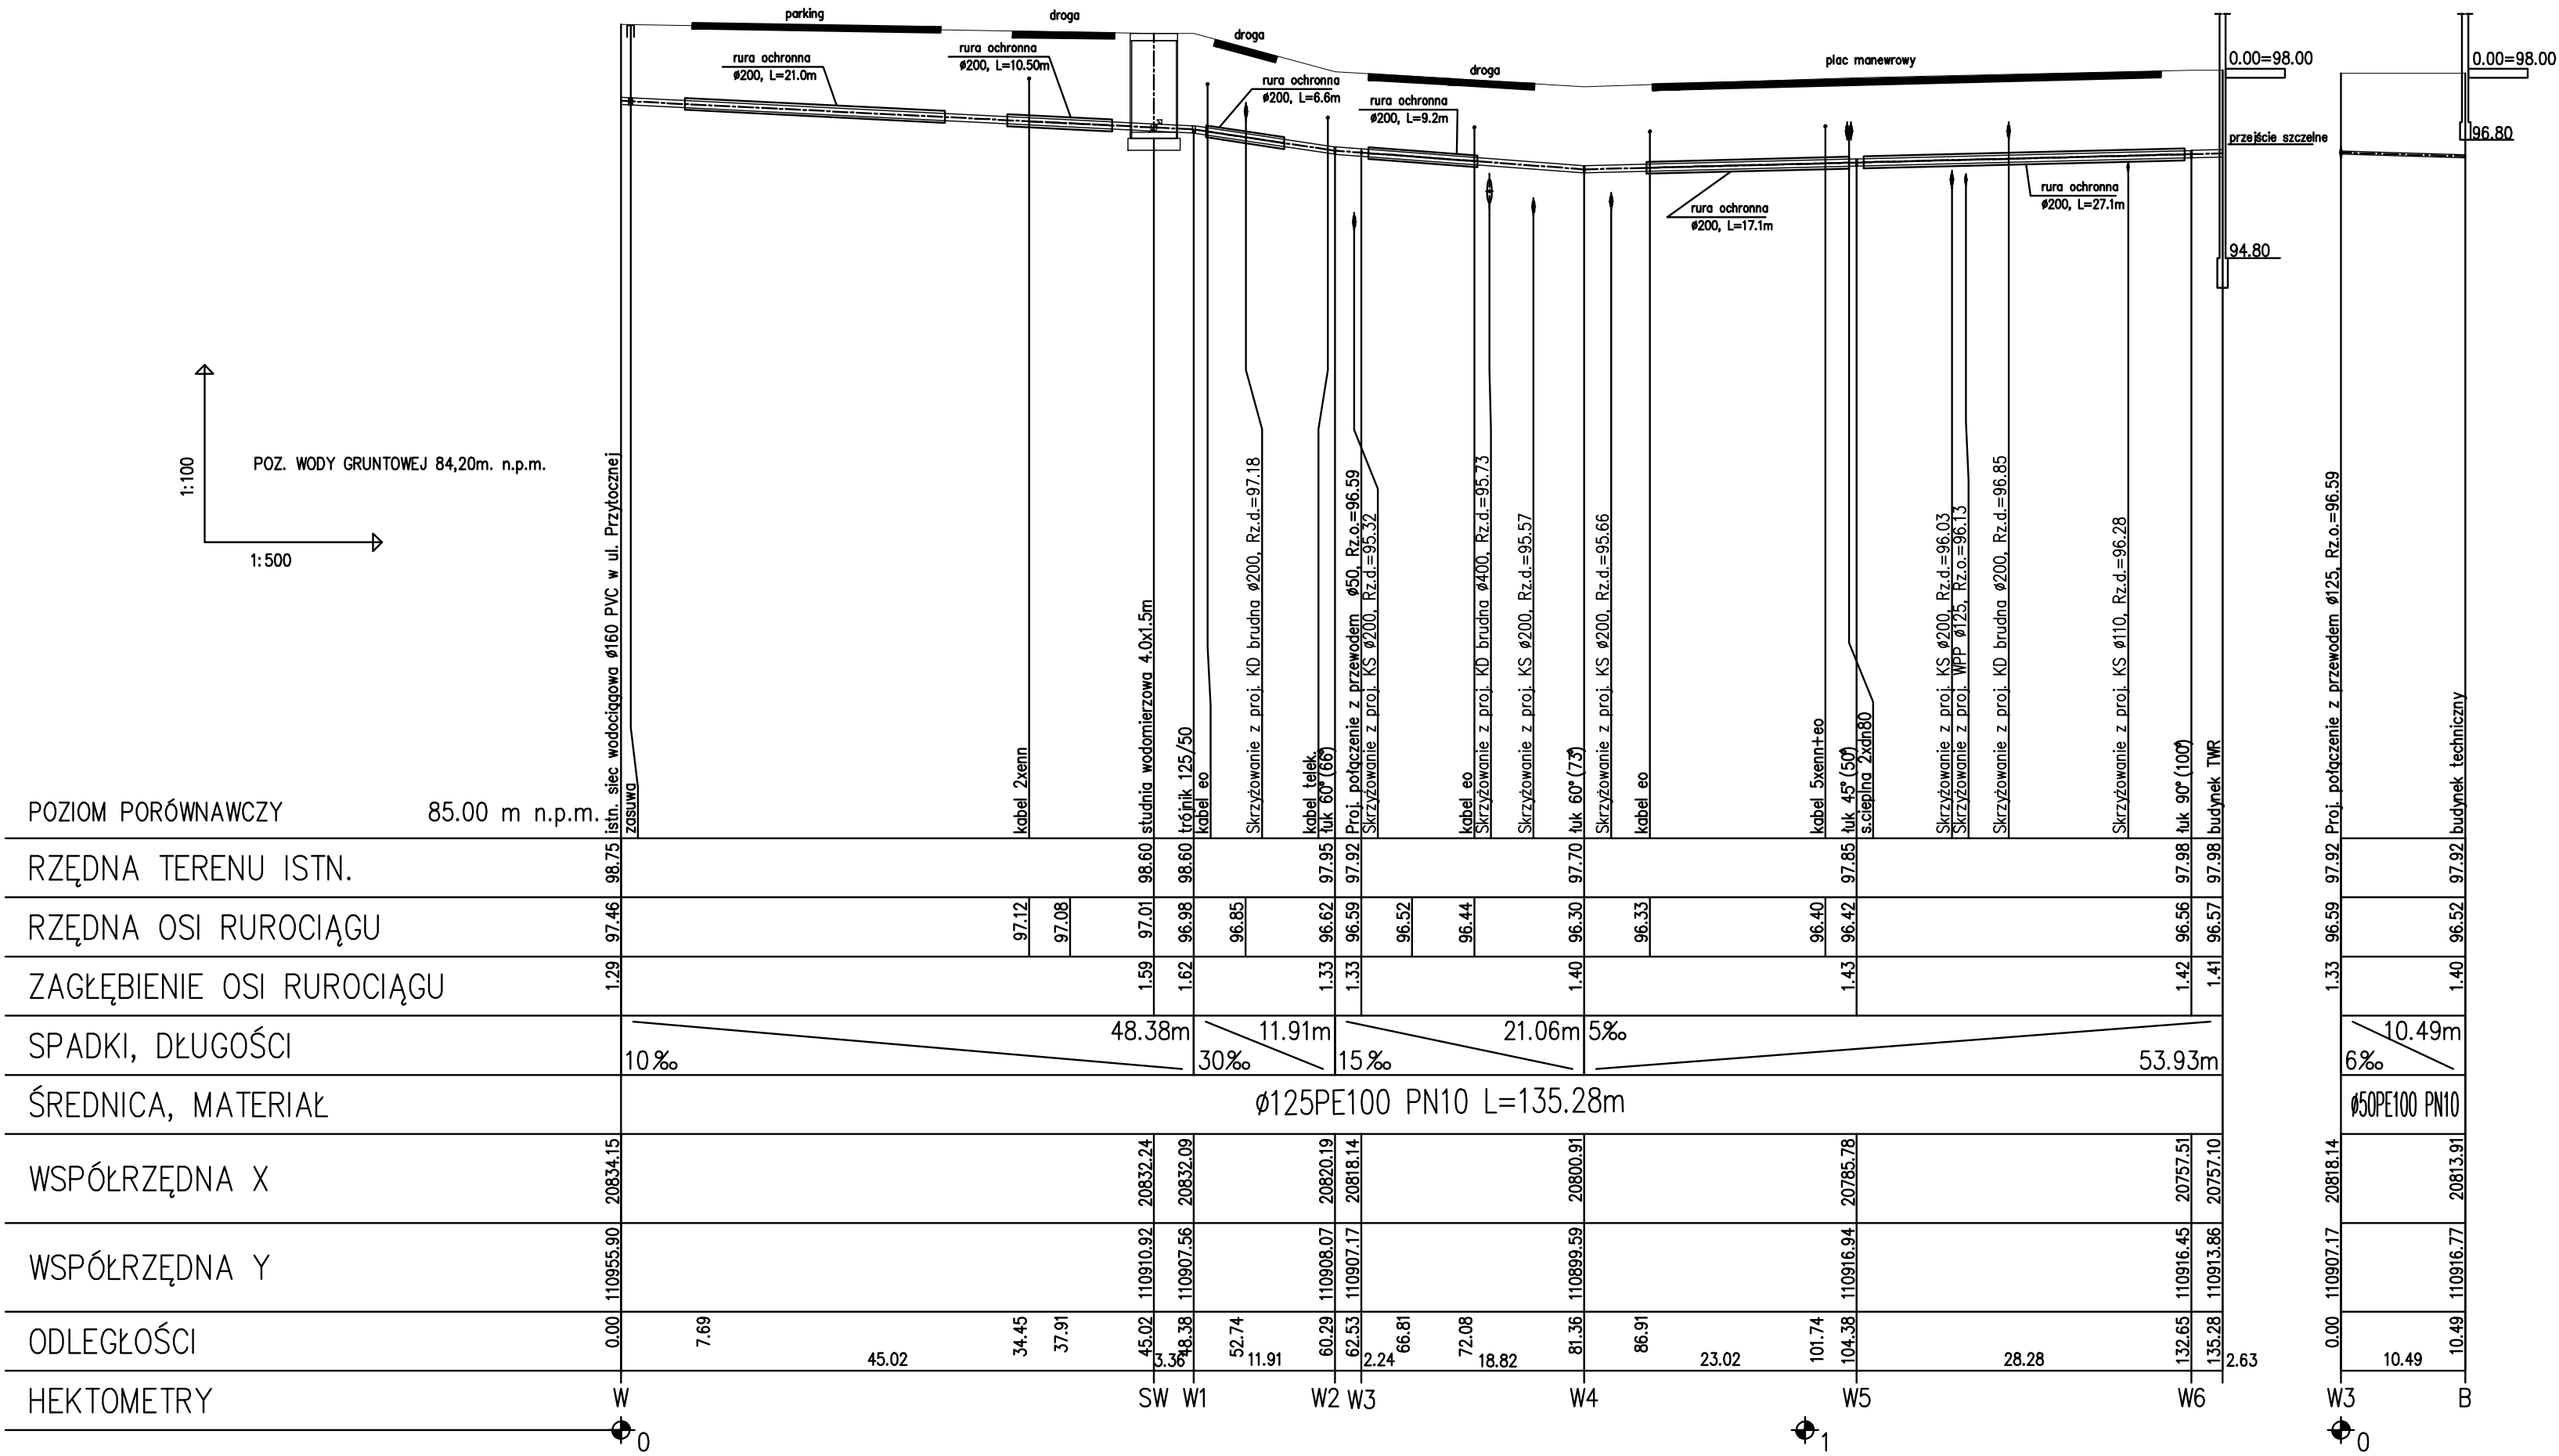


A

B

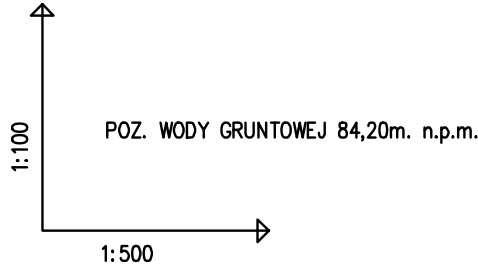

UWAGA:
RZĘDNĄ ISTNIEJĄCEGO WODOCIĄGU W UL. PRZYTOCZNEJ W MIEJSCU WŁĄCZENIA
PROJEKTOWANEGO PRZYŁĄCZA POMIERZYĆ GEODEZYJNIE PO ODKOPANIU WODOCIĄGU

Rev.

Data

Opis zmian

Podpis Proj.

Podpis Spr.

PROCHEM Spółka Akcyjna

Rok założenia firmy1947

ul. Powązkowska 44c 01-797 Warszawa

PROCHEM

Inwestycja

Budowa TWR Poznań
wraz z infrastrukturą techniczno – administracyjną

Adres

Port Lotniczy – Poznań Ławica

Obiekt

INSTALACJE ZEWNĘTRZNE WOD-KAN.

Przedmiot

PROFIL INSTALACJI ZEWNĘTRZNEJ WODOCIĄGOWEJ

Opracowałmgr inż. M. Mucha

nd.

SpecjalnośćSANITARNA

Projektantmgr inż. A. Niedzielska

MAZ/0336/PWOS/04

Nr projektu110013

FazaPB

Gł. projektantmgr inż. A. Niedzielska

MAZ/0336/PWOS/04

Nr rysunkuSZ-P-012

Revizja0

Sprawdzającymgr inż. A. Knetig

MAZ/0203/POOS/10

Funkcja

Tytuł, imię i nazwisko

Nr uprawnień

Podpis

Data11.2011

Skala1:100

Prawa autorskie do tego rysunku przysługują PROCHEM S.A.
Bez zgody rysunek nie może być wykorzystywany lub reprodukowany