


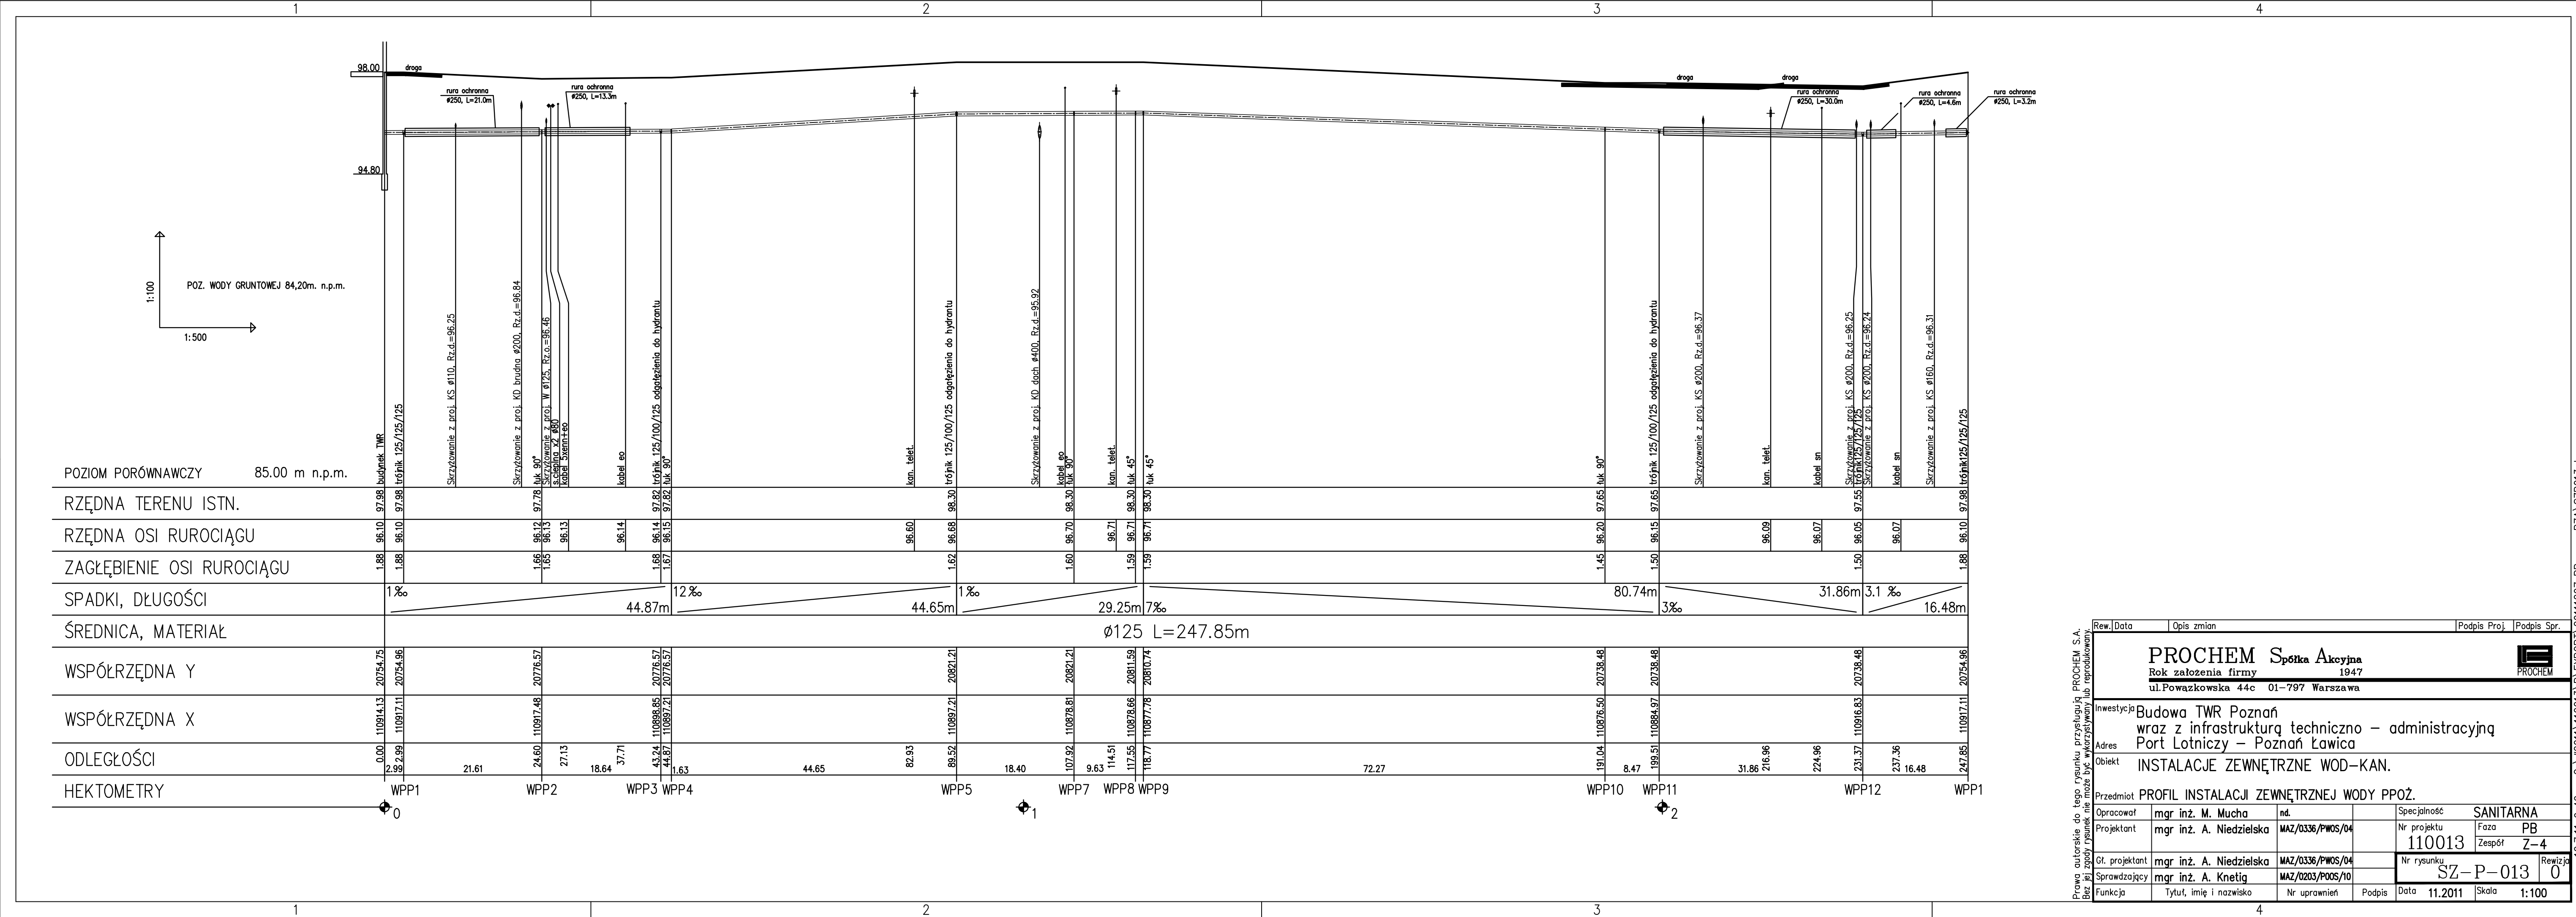

Rev.	Data	Opis zmian	Podpis Proj.	Podpis Spr.
PROCHEM Spółka Akcyjna Rok założenia firmy 1947 ul.Powązkowska 44c 01-797 Warszawa				
InwestycjaBudowa TWR Poznań				
wraz z infrastrukturą techniczną – administracyjną				
Port Lotniczy – Poznań Ławica				
Instalacje zewnętrzne wod-kan.				
PrzedmiotPROFIL INSTALACJI ZEWNĘTRZNEJ WODY PPOŻ.				
Opracował	mgr inż. M. Mucha	nd.		SpecjalnośćSANITARNA
Projektant	mgr inż. A. Niedzielska	MAZ/0336/PWOS/04		FazaPB
			110013	ZespółZ-4
Gł. projektant	mgr inż. A. Niedzielska	MAZ/0336/PWOS/04		Nr rysunkuSZ-P-013
Sprawdzający	mgr inż. A. Knetig	MAZ/0203/POOS/10		Revizja0
Funkcja	Tytuł, imię i nazwisko	Nr uprawnień	Podpis	Data11.2011Skala1:100

Prawa autorskie do tego rysunku przysługują PROCHEM S.A. Bez jej zgody rysunek nie może być wykorzystywany lub reprodukowany.