


WYKAZ POMIESZCZEŃ			
NR.	NAZWA POMIESZCZENIA	POW. m²	POSADZKA
TO1	ŚMIETNIK	19.80	P-7
TO2	AGREGAT PRĄDOTWÓRCZY	35.30	P-7
TO3	MAGAZYN NA ODPADY	11.15	P-7
TO4	KOTŁOWNIA	39.16	P-7
POW. NETTO (m²)		105.41	

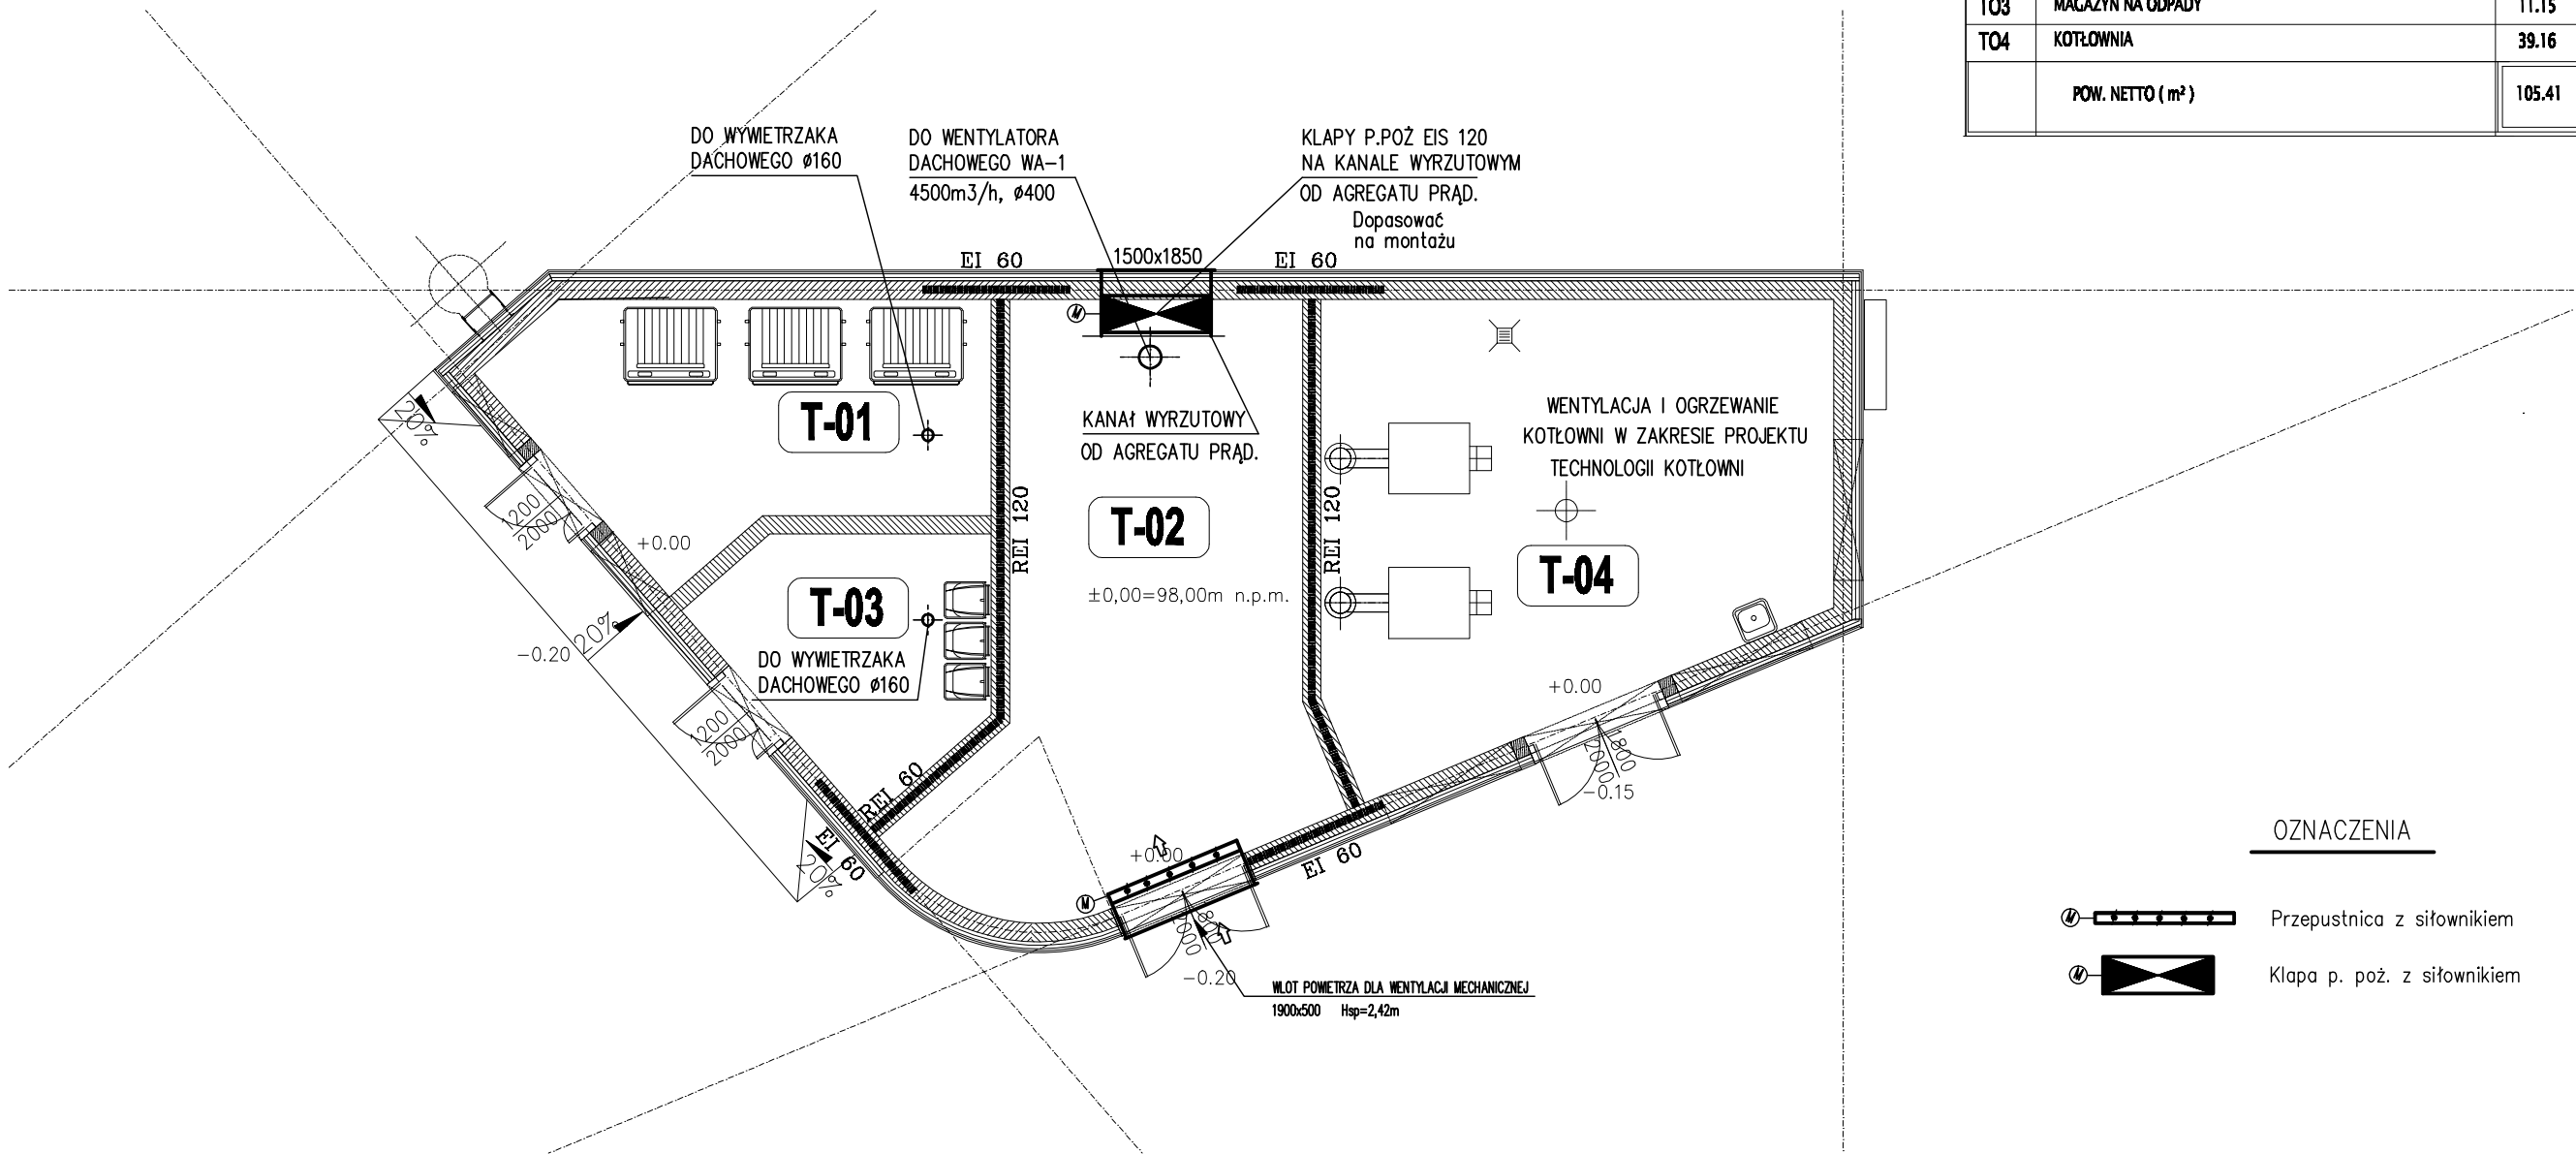

OZNACZENIA

- Przepustnica z siłownikiem
- Kłapa p. poż. z siłownikiem

Rew.	Data	Opis zmian	Podpis Proj.	Podpis Spr.
PROCHEM Spółka Akcyjna Rok założenia firmy 1947 ul.Powązkowska 44c 01-797 Warszawa				
Inwestycja Budowa TWR Poznań				
wraz z infrastrukturą techniczno – administracyjną				
Adres Port Lotniczy – Poznań Ławica				
Obiekt Budynek techniczny – Ob. nr 2				
Instalacja wentylacji				
Przedmiot Rzut parteru				
Opracował	mgr inż. B. Naumczyk	St-388/80	Specjalność	INSTALACJE
Projektant	mgr inż. B. Naumczyk	St-388/80	Nr projektu	Faza PW
			110013	Zespół Z3
Gł. projektant	mgr inż. K. Piekarniak	MAZ/0189/POOS/06	Nr rysunku	2-V-101
Sprawdzający	mgr inż. J. Iżyniec	St-58/81		0
Funkcja	Tytuł, imię i nazwisko	Nr uprawnień	Podpis	Data 04.2012 Skala 1:100

Prawa autorskie do tego rysunku przysługują PROCHEM S.A.
Bez jej zgody rysunek nie może być wykorzystywany lub reprodukowany.