


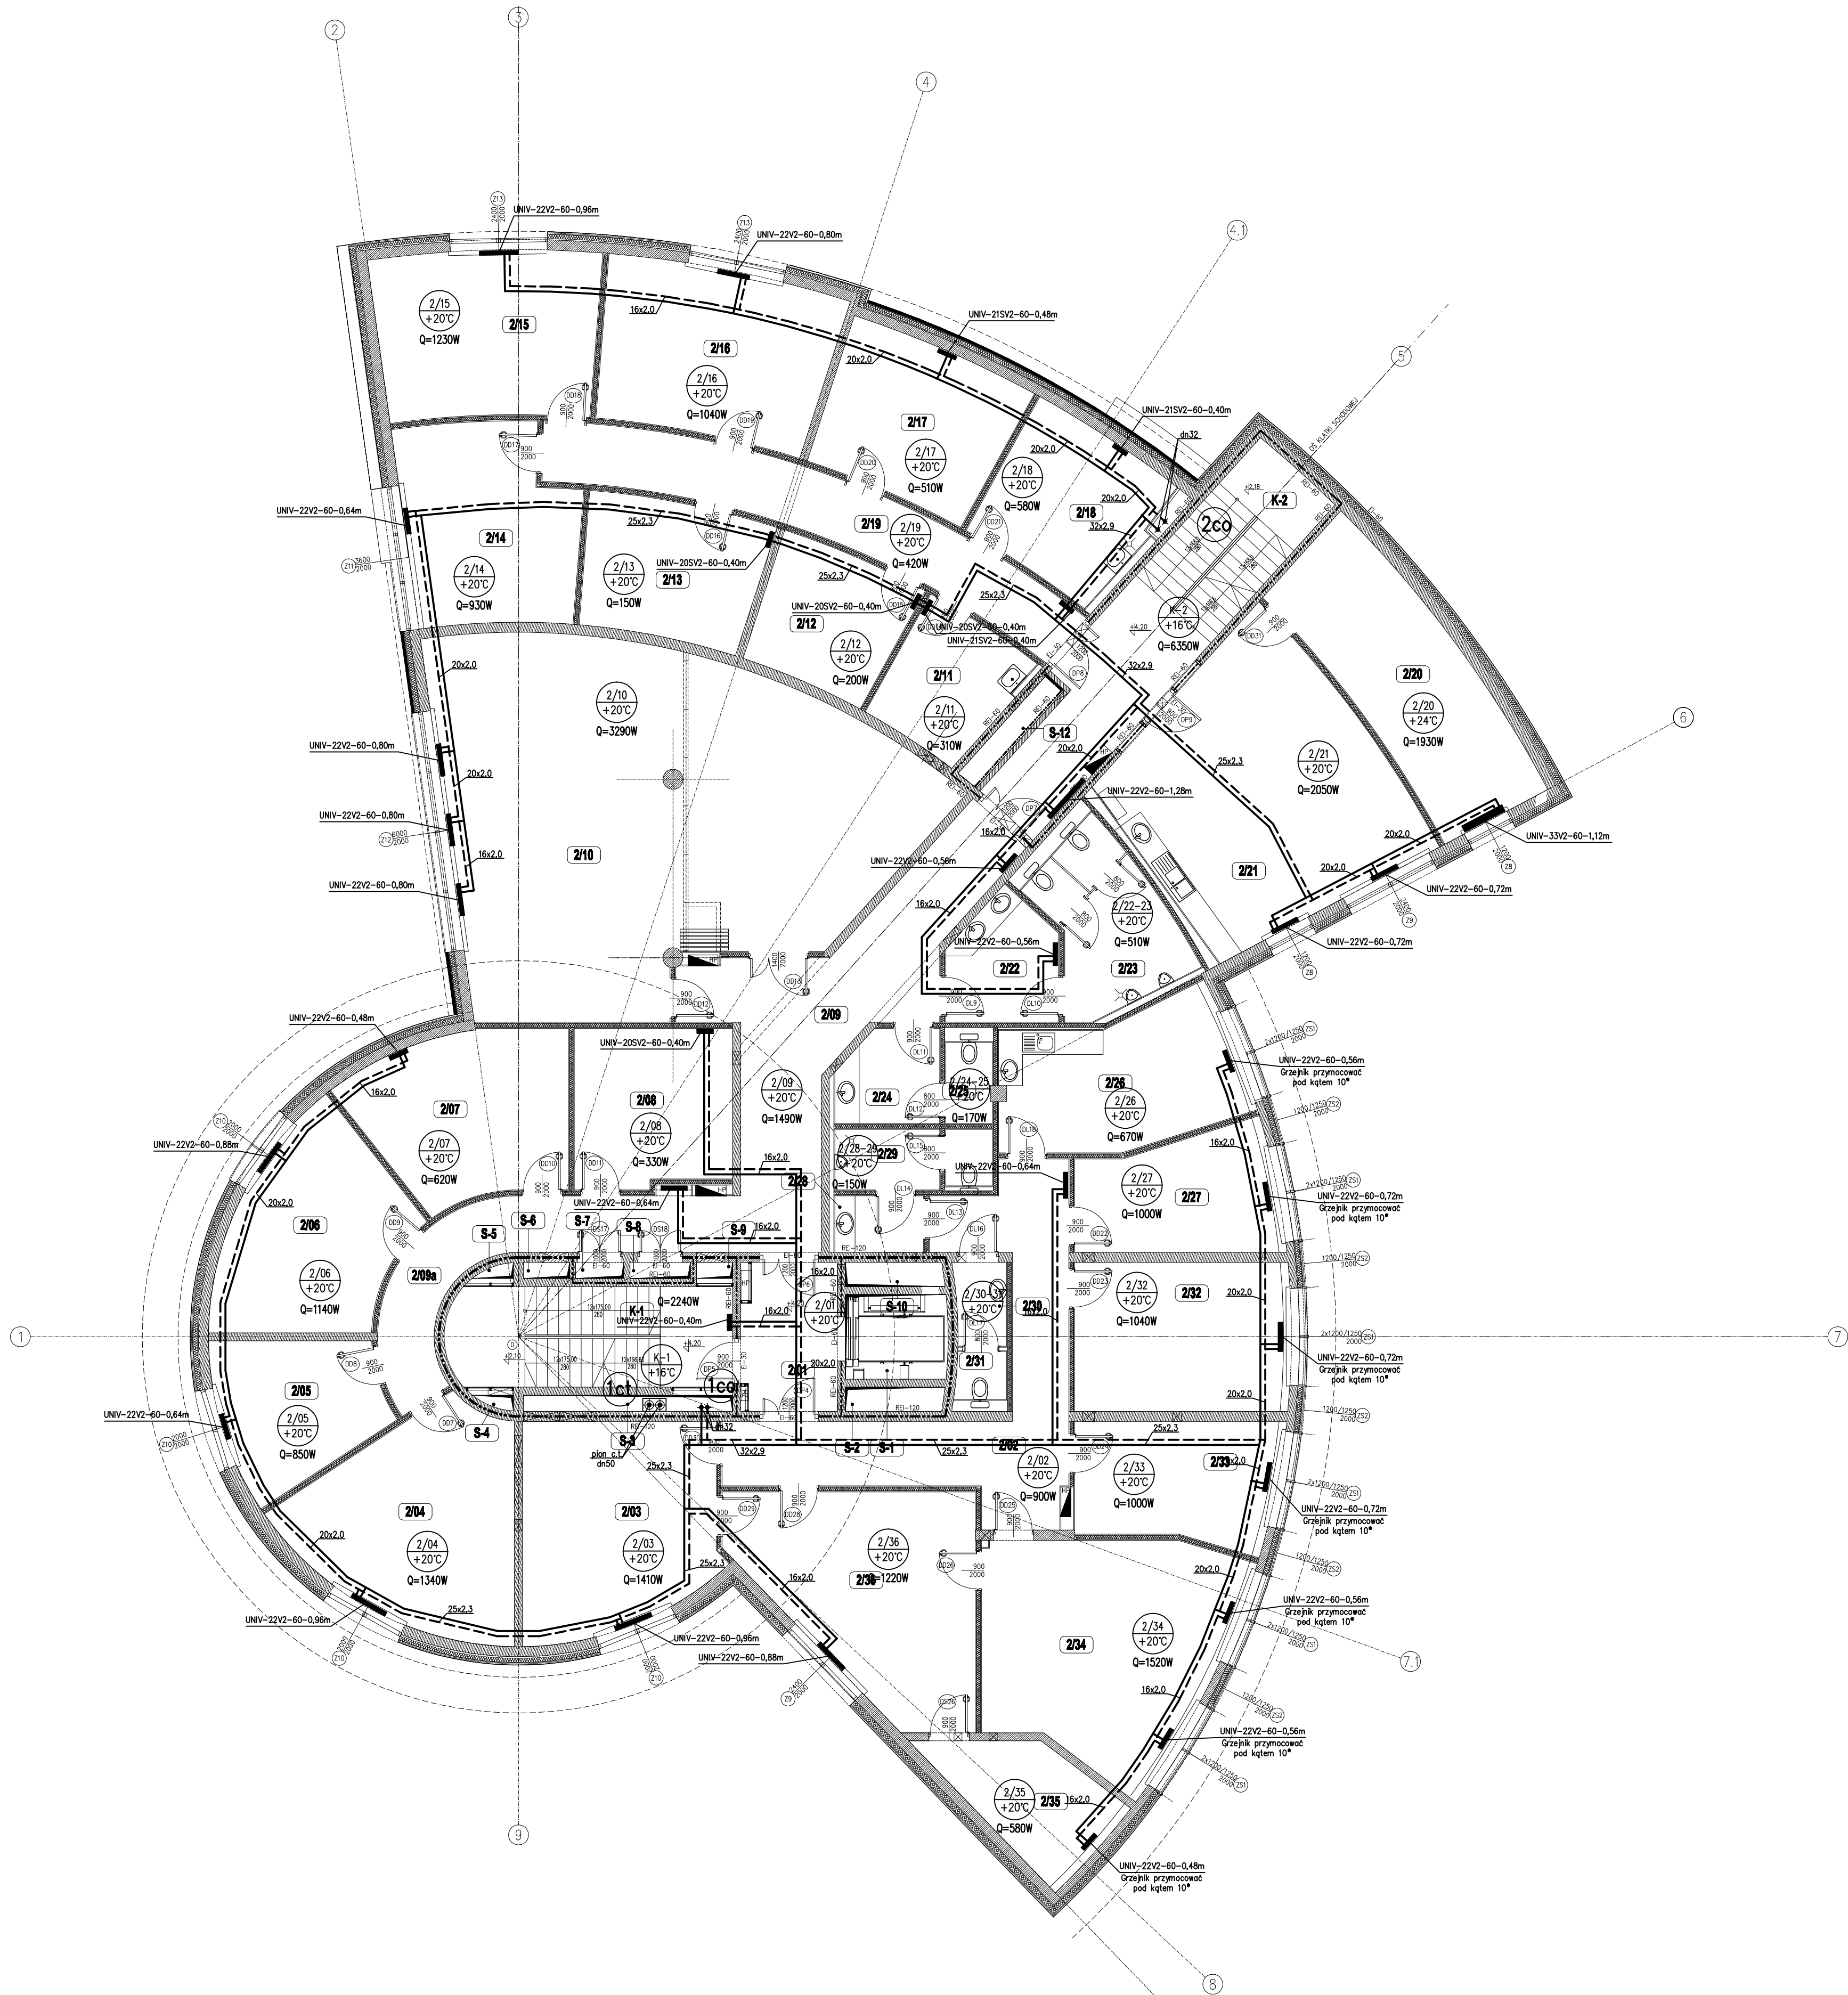

Izolacja dla c.o.:
pianka polietylenowa Termaflex

Dn15 – 20mm
Dn20 – 20mm
Dn25 – 30mm
Dn32 – 30mm
Dn40 – 40mm
Dn50 – 50mm
Dn65 – 70mm
Dn80 – 80mm

Rury UPONOR evalPEX-a seria S5 stabilizowane
Tmax=95°C, Pmax=0.6MPa

16x2,0 – dz16 x 2,0
20x2,0 – dz20 x 2,0
25x2,3 – dz25 x 2,3
32x2,9 – dz32 x 2,9
40x3,7 – dz40 x 3,7
50x4,6 – dz50 x 4,6

Rury stalowe, bez szwu, przewodowe
wg. PN-EN 10220

Dn15 – Ø21,3 x 2,6
Dn20 – Ø26,9 x 2,6
Dn25 – Ø33,7 x 3,2
Dn32 – Ø42,4 x 3,2
Dn40 – Ø48,3 x 3,2
Dn50 – Ø60,3 x 3,6
Dn65 – Ø76,1 x 3,6
Dn80 – Ø88,9 x 4,0

Podparcia i powieszenia:
Max.odległość między podparciami:

Dn15 – 1,50 m
Dn20 – 2,00 m
Dn25 – 2,20 m
Dn32 – 2,60 m
Dn40 – 3,00 m
Dn50 – 3,50 m
Dn65 – 3,80 m
Dn80 – 4,00 m

Uwagi:

- Rurociągi wody 80/60°C izolować cieplnie.
- Malowanie rurociągów antykorozyjnie według opisu technicznego.
- W miejscach przejść przewodów przez elementy oddzielenia p.p.o. przez ściany i stropy o odporności ogniowej REI60 lub EI60 należy przewidzieć przepusty lub uszczelnienia p.p.o. o klasie odporności ogniowej wymaganej dla tych oddzielenia p.p.o.
- Sposób mocowania grzejników do decyzji Inwestora

LEGENDA:

- Projektowane przewody c.o. prowadzone w posadzce (zasilanie 80°C, powrót 60°C)
- UNIV-22V-60-0,72m Grzejnik stalowy, płytowy UNIVERSALNY typ 22V, H=600mm
- ♦♦ (1co) Pion c.o.
- ♦♦ (1ct) Pion c.t.
- (09 +16°C) Opis pomieszczenia. Numer pomieszczenia, temperatura w pomieszczeniu, straty ciepła w pomieszczeniu

Rev.	Data	Opis zmian	Podpis Proj.	Podpis Spr.
PROCHEM Spółka Akcyjna Rok założenia firmy 1947 ul.Powązkowska 44c 01-797 Warszawa				
Inwestycja: Budowa TWR Poznań wraz z infrastrukturą techniczną – administracyjną				
Adres: Port Lotniczy – Poznań Ławica				
Obiekt: Wieża Kontroli Ruchu Lotniczego				
Przedmiot: Instalacja centralnego ogrzewania i ciepła technologicznego				
Rzut piętra I – poz. +4,20				
Opracował	mgr inż. J. Kubasiak	nd.	Specjalność	INSTALACJE
Projektant	mgr inż. D.Palczewska	MAZ/0029/P005/04	Nr projektu	PT
			110013	Faza Z3
St. projektant	mgr inż. Krzysztof Piekarnik	MAZ/0189/P005/06	Nr rysunku	1-H-103
St. sprawdzający	mgr inż. J. Iżymiec	St-58/81	Revisio	0
Funkeja	Tytuł, imię i nazwisko	Nr uprawnień	Podpis	Data 04.2012 Skala 1:100