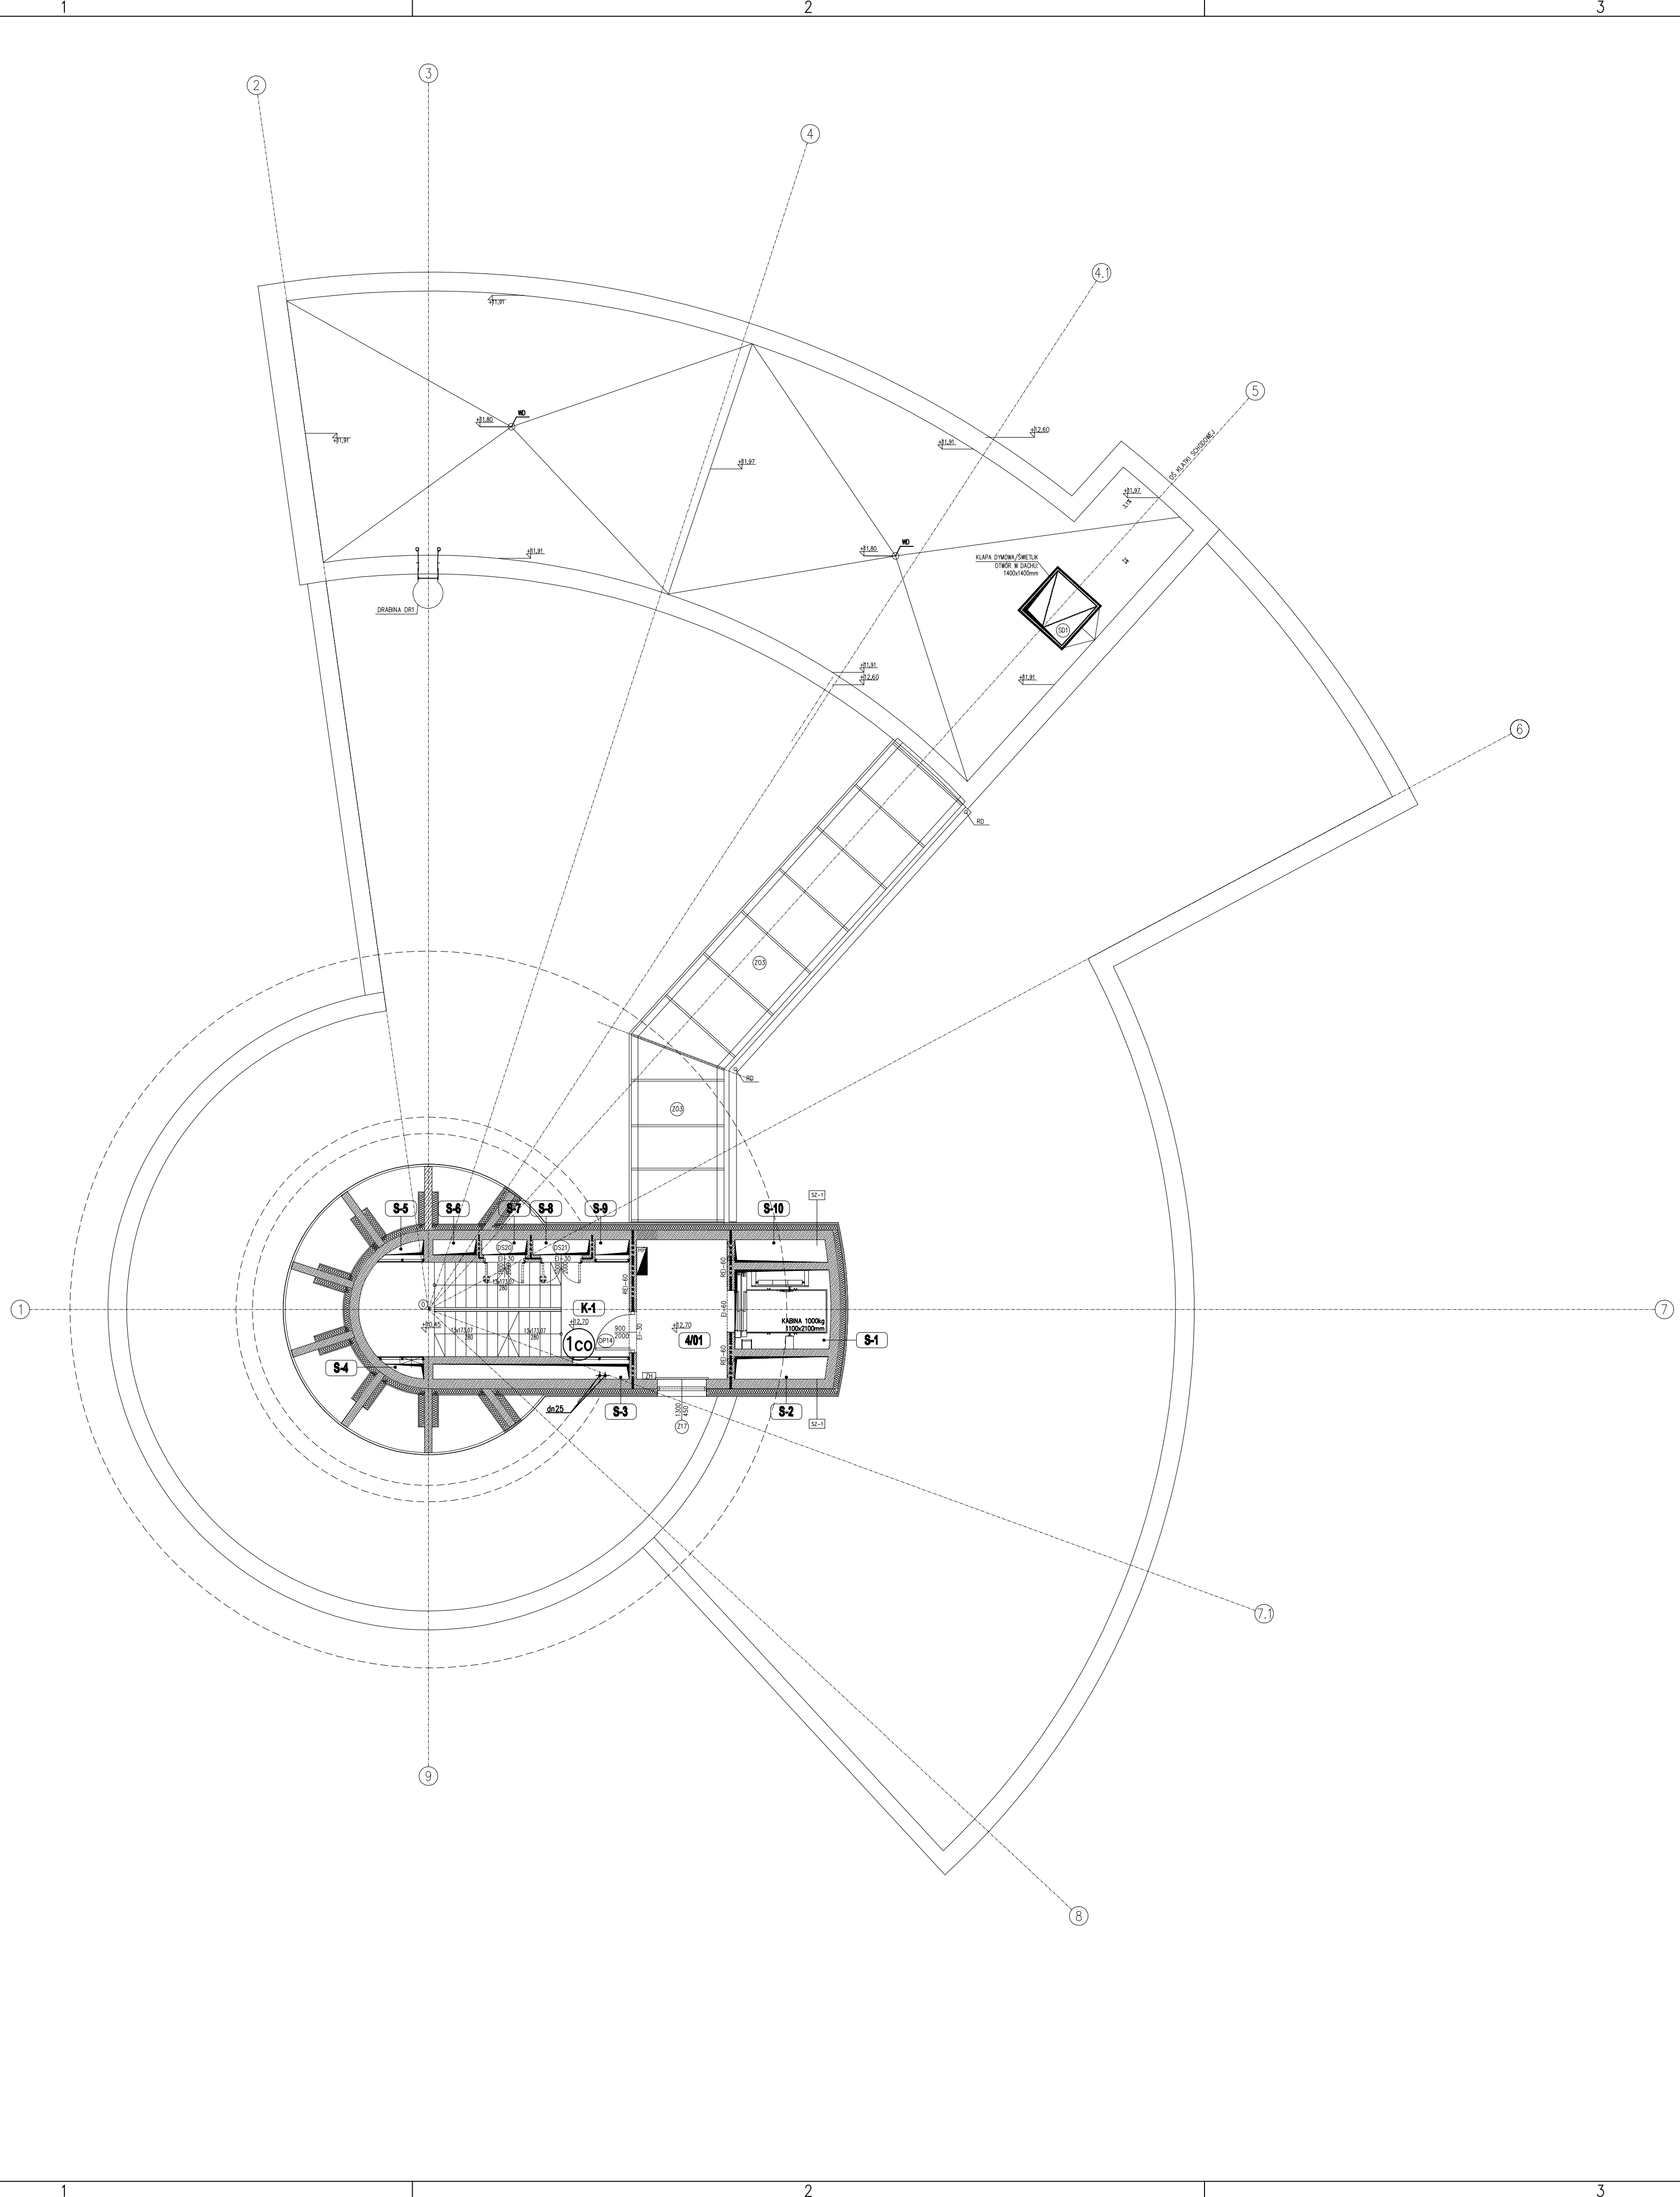


Izolacja dla c.o.:
pianka polietylenowa Termaflex

- Dn15 – 20mm
- Dn20 – 20mm
- Dn25 – 30mm
- Dn32 – 30mm
- Dn40 – 40mm
- Dn50 – 50mm
- Dn65 – 70mm
- Dn80 – 80mm

Rury stalowe, bez szwu, przewodowe
wg. PN–EN 10220

- Dn15 – $\varnothing 21,3 \times 2,6$
- Dn20 – $\varnothing 26,9 \times 2,6$
- Dn25 – $\varnothing 33,7 \times 3,2$
- Dn32 – $\varnothing 42,4 \times 3,2$
- Dn40 – $\varnothing 48,3 \times 3,2$
- Dn50 – $\varnothing 60,3 \times 3,6$
- Dn65 – $\varnothing 76,1 \times 3,6$
- Dn80 – $\varnothing 88,9 \times 4,0$

Uwagi:

- Rurociągi wody 80/60°C izolować cieplnie.
- Malowanie rurociągów antykorozyjnie według opisu technicznego.
- W miejscach przejść przewodów przez elementy oddzielen p.poz. przez ściany i stropy o odporności ogniowej REI60 lub EI60 należy przewidzieć przepusty lub uszczepnienia p.poz. o klasie odporności ogniowej wymaganej dla tych oddzielen p.poz.
- Sposób mocowania grzejników do decyzji Inwestora

LEGENDA:

- (1co) Pion c.o.
- (1ct) Pion c.t.

WYKAZ POMIESZCZEŃ				
III PIĘTRO				
NR.	NAZWA POMIESZCZENIA	POW. m²	POSADZA	SUFF. (m³)
401	HOL WINDOWY	8.90	P-4	S-4 (18m)
K-1	KLATKA SCHODOWA	17.55	P-4	
S-1	SZACHI WINDOWY	5.30	-	
S-2	SZACHI	1.45	-	
S-3	SZACHI	2.10	-	
S-4	SZACHI	0.25	-	
S-5	SZACHI	0.25	-	
S-6	SZACHI	0.45	-	
S-7	SZACHI	0.50	-	
S-8	SZACHI	0.60	-	
S-9	SZACHI	0.35	-	
S-10	SZACHI	1.45	-	
POW. NETTO (m²)		39.15		

Rury UPONOR evalPEX–a seria S5 stabilizowane
Tmax=95°C, Pmax=0.6MPa

- 16x2,0 – dz16 x 2.0
- 20x2,0 – dz20 x 2.0
- 25x2,3 – dz25 x 2.3
- 32x2,9 – dz32 x 2.9
- 40x3,7 – dz40 x 3.7
- 50x4,6 – dz50 x 4.6

Podparcia i powieszenia:

Max.odległość między podparciami:

- Dn15 – 1,50 m
- Dn20 – 2,00 m
- Dn25 – 2,20 m
- Dn32 – 2,60 m
- Dn40 – 3,00 m
- Dn50 – 3,50 m
- Dn65 – 3,80 m
- Dn80 – 4,00 m

Rev.	Data	Opis zmian	Podpis Proj.	Podpis Spr.
PROCHEM Spółka Akcyjna Rok założenia firmy 1947 ul.Powązkowska 44c 01-797 Warszawa				
InwestycjaBudowa TWR Poznań wraz z infrastrukturą techniczną – administracyjną				
AdresPort Lotniczy – Poznań Ławica				
ObiektWieża Kontroli Ruchu Lotniczego				
PrzedmiotInstalacja centralnego ogrzewania i ciepła technologicznego				
PrzedmiotRzut piętra III i IV – poz. +12,70 i +17,20				
Opracował	mgr inż. J. Kubasiak	nd.	Specjalność	INSTALACJE
Projektant	mgr inż. D.Palczewska	MAZ/0029/P005/04	Nr projektu	Faza PT
			110013	Zespół Z3
St. projektant	mgr inż. Krzysztof Piekarniak	MAZ/0189/P005/06	Nr rysunku	1-H-105
St. sprawdzający	mgr inż. J. Iżymiec	St-58/81		0
Funckja	Tytuł, imię i nazwisko	Nr uprawnień	Podpis	Data 04.2012 Skala 1:100