


A

1

2

3

A

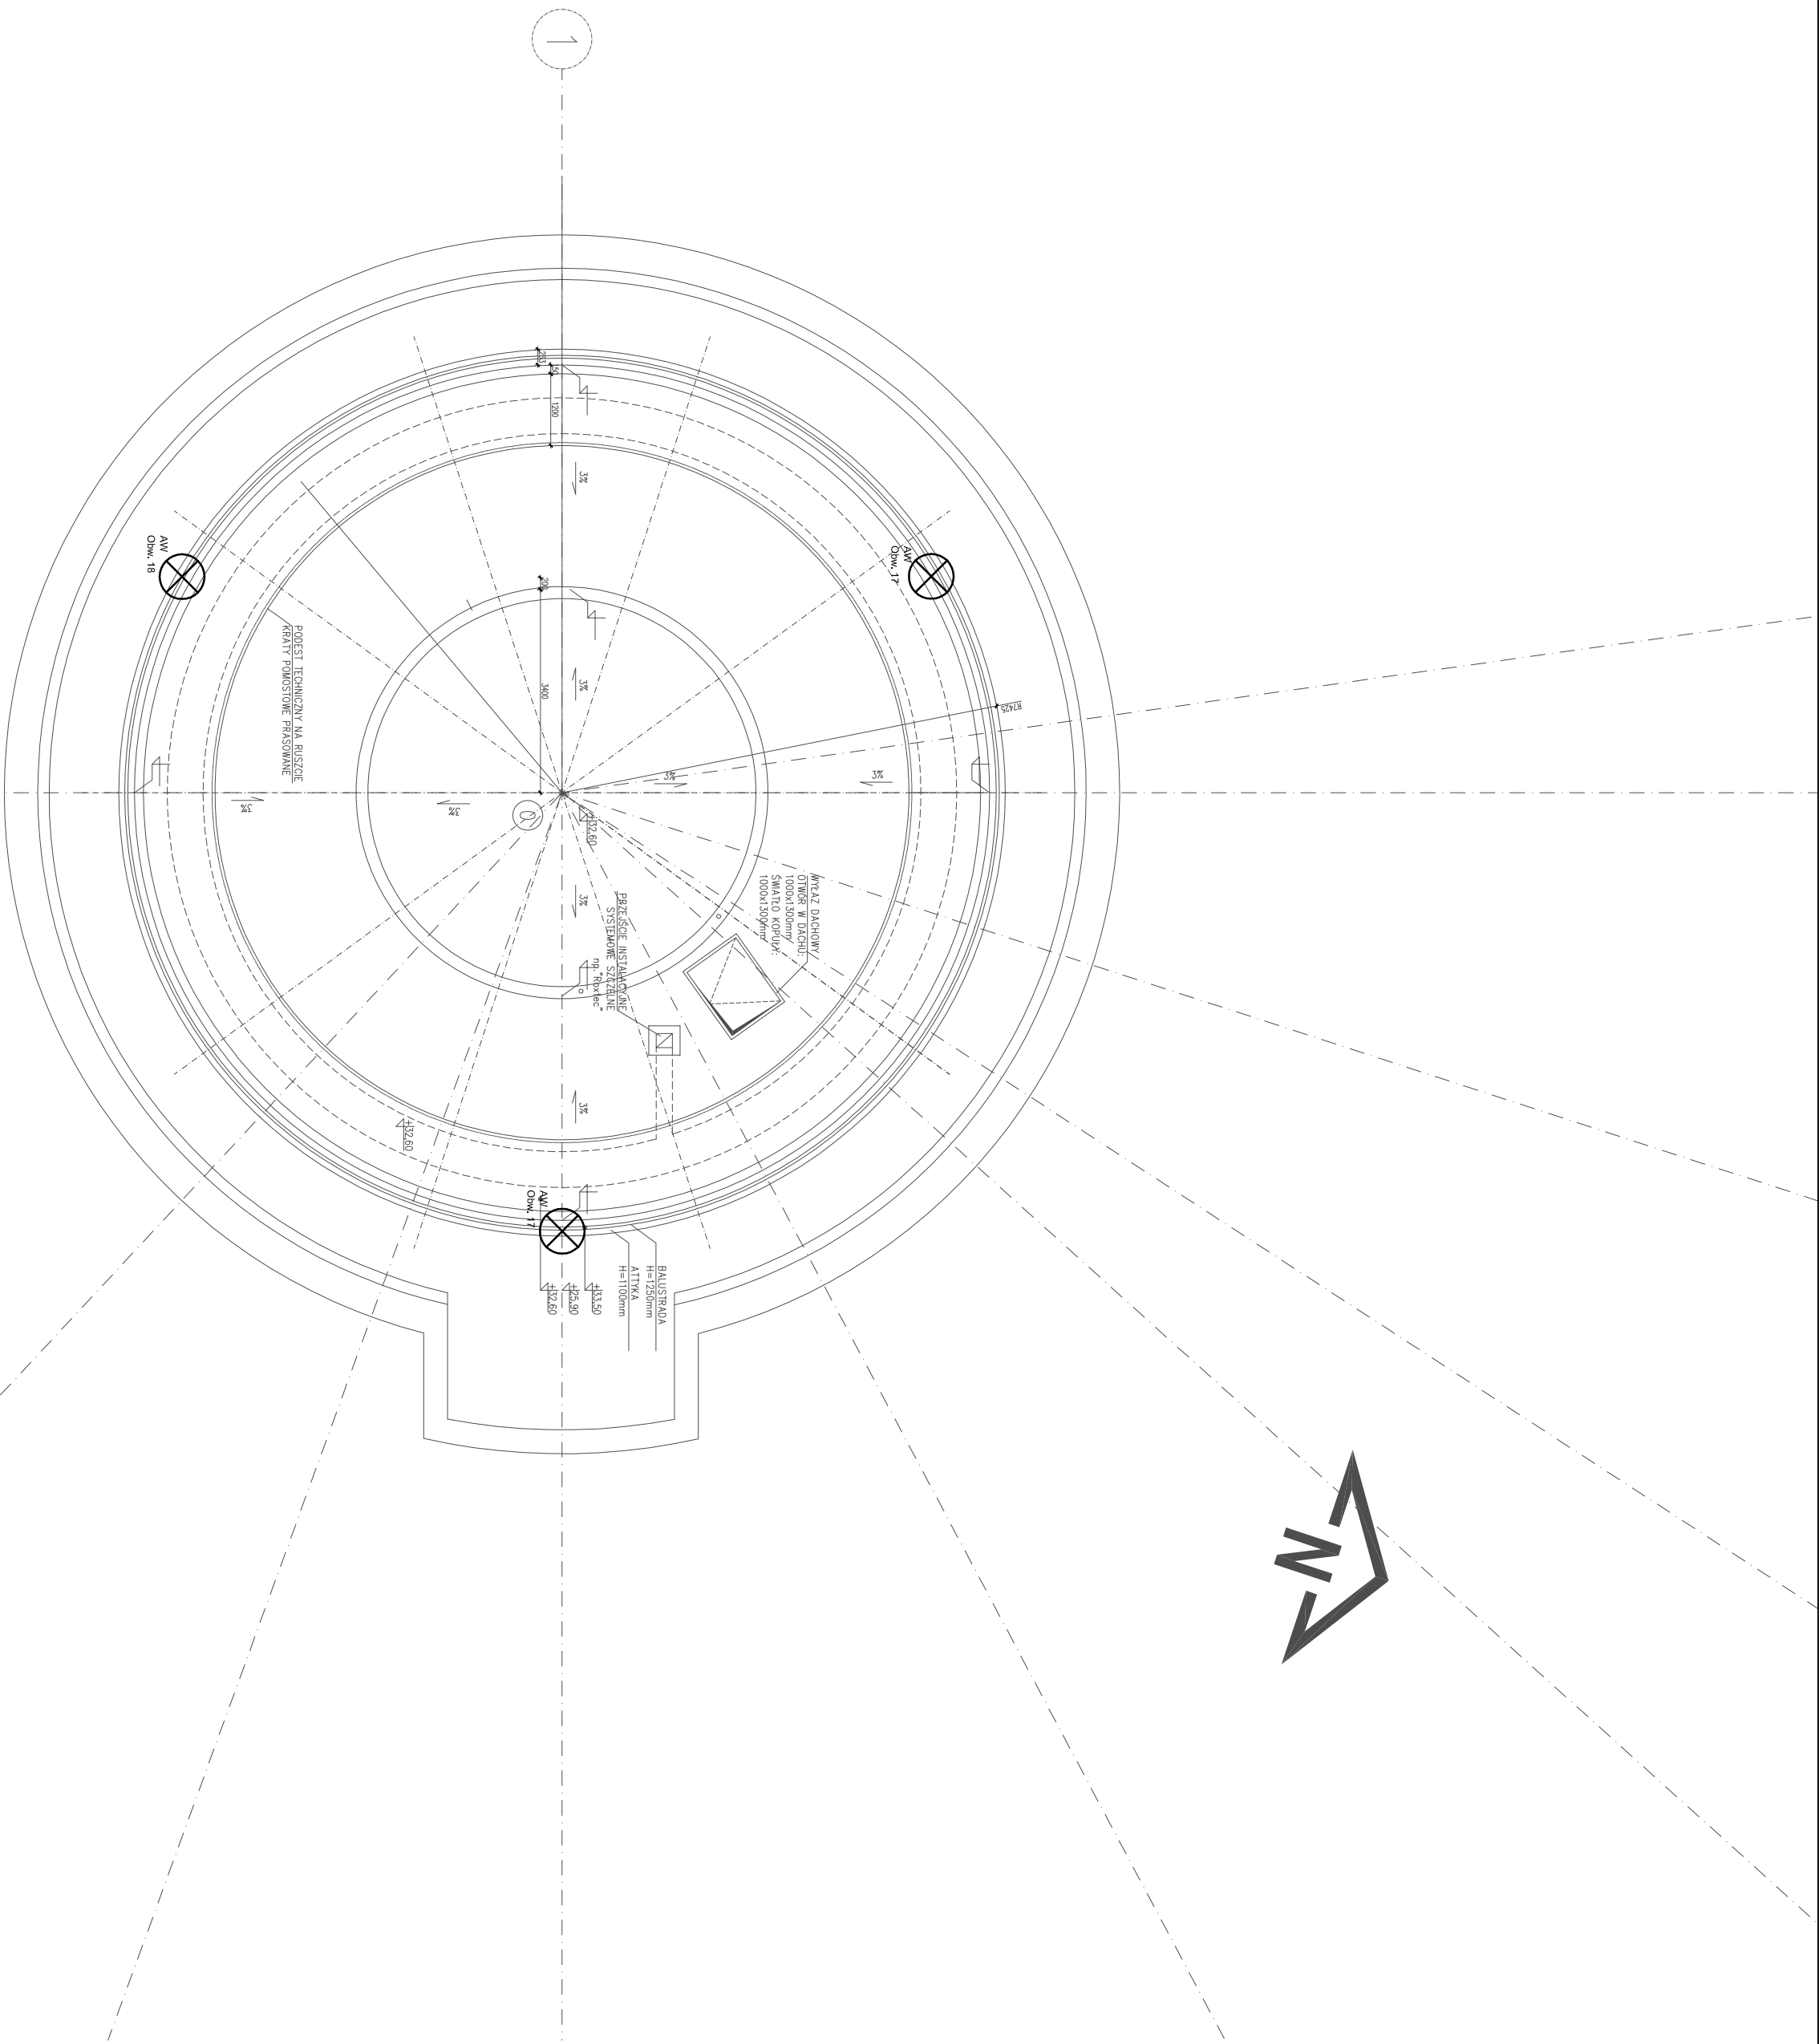

# RZUT DACHU

8

23°

## OZNACZENIA:

- ⊗ Oprawa oświetlenia przeszklonego LED 7W, IP66
- ⊗ typu SEGGS23B32 prod. GOLLAND lub inna o równorzędnych parametrach

|                                                                                                                          |                        |              |             |                            |
|--------------------------------------------------------------------------------------------------------------------------|------------------------|--------------|-------------|----------------------------|
| Rew                                                                                                                      | Data                   | Opis zmian   | Podpis Proj | Podpis Spr.                |
| <b>PROCHEM Spółka Akcyjna</b><br>Rok założenia firmy 1947<br>ul. Powązkowska 44c 01-797 Warszawa                         |                        |              |             |                            |
| INWESTYCE Budowa TWR Poznań<br>wraz z infrastrukturą techniczną – administracyjną<br>Adres Port Lotniczy – Poznań Ławica |                        |              |             |                            |
| Obiekt Wieża Kontroli Ruchu Lotniczego                                                                                   |                        |              |             |                            |
| Przedmiot Plan instalacji oświetlenia                                                                                    |                        |              |             |                            |
| Opracował                                                                                                                | nd                     |              |             | Specjalność Elektryczna    |
| Projektant                                                                                                               | inż. R. Knych          |              |             | Nr projektu 110013 Faza PW |
| Opis projektu                                                                                                            | inż. R. Knych          |              |             | Zespół Z-5                 |
| Opis projektu                                                                                                            | inż. J. Marszałek      |              |             | Nr rysunku 1-E-122 0       |
| Opis projektu                                                                                                            | inż. J. Marszałek      |              |             | Revizja 0                  |
| Funkcja                                                                                                                  | Tytuł, imię i nazwisko | Nr uprawnień | Podpis      | Data 04.2012 Skala 1:100   |