


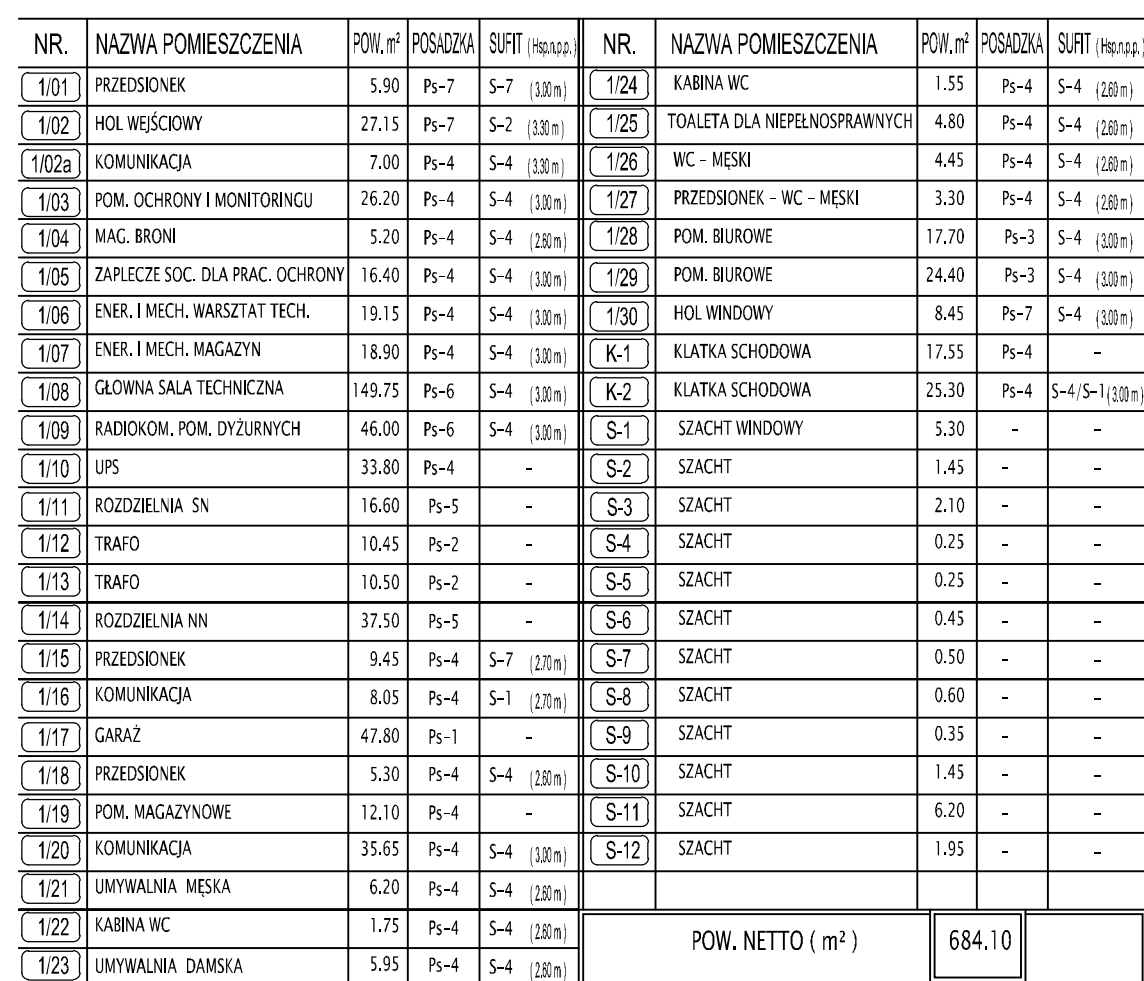

	RĘCZNY OSTRZEGACZ POŻARU - WYK. ZEWNĘTRZNE
	RĘCZNY OSTRZEGACZ POŻARU - WYK. ZEWNĘTRZNE
	WIELOSENSOROWA CZUJKA POŻAROWA (DYMU I TEMPERATURY)
	OPTYCZNA CZUJKA DYMU
	OPTYCZNA CZUJKA DYMU Z ZDALNYM WSKAŹNIKIEM ZADZIAŁANIA (nad stropem podwieszonym)
	OPTYCZNA CZUJKA DYMU W OSŁONIE PRZECIWWIETRZNEJ Z ZDALNYM WSKAŹNIKIEM ZADZIAŁANIA (nad stropem podwieszonym)
	OPTYCZNA CZUJKA DYMU W OSŁONIE PRZECIWWIETRZNEJ
	CZUJKA TEMPERATURY
	WIELOWYJŚCIOWY MODUŁ STERUJĄCY (4 wyj.)
	WIELOWYJŚCIOWY MODUŁ MONITORUJĄCY (4 wej.)
	MODUŁ STERUJĄCO-MONITORUJĄCY (1 wyj / 2 wej.)
	MODUŁ WYŁĄCZANIA NADZOROWANEGO
	SYGNALIZATOR OPTYCZNY
	SYGNALIZATOR OPTYCZNO - AKUSTYCZNY
	RĘCZNY WYZWALACZ ODDYMIANIA
	SIŁOWNIK ELEKTRYCZNY SYSTEMU STEROWANIA ODDYMIANIEM
	CENTRALA SYSTEMU STEROWANIA ODDYMIANIEM
	SKRZYŃKA POŚREDNICZĄCA SSP
	KABEL PĘTLI DOZOROWEJ
	KABEL LINII ZASILAJĄCYCH (PH90)

Raw Data	Opis zmian	Podpis Proj.	Podpis Spr.
PROCHEM Spółka Akcyjna Rok założenia firmy 1947 ul. Powązkowska 44c 01-797 Warszawa			
Inwestycja	Budowa TWR Poznań wraz z infrastrukturą techniczną – administracyjną Port Lotniczy – Poznań Ławica		
Adres			
Obiekt	Wieża Kontroli Ruchu Lotniczego RZUT PARTERU.		
Przedmiot	SYSTEM SYGNALIZACJI POŻAROWEJ. RYSUNEK LOKALIZACYJNY.		
Opracował	P. Czekan	15/544/2011	Specjalność TELEKOMUNIKACJE
Projektant	P. Czekan		Nr projektu Faza PT
			110013 Zespół Z-5
Gł. projektant	inż P. Bocian	1512/99/U	Nr rysunku
Supervizor	inż. J. Hiszpański	859/64	1-C-222
Funkcja	Tytuł, imię i nazwisko	Nr uprawnień	Podpis
			Data 04.2012 Skala 1:100