


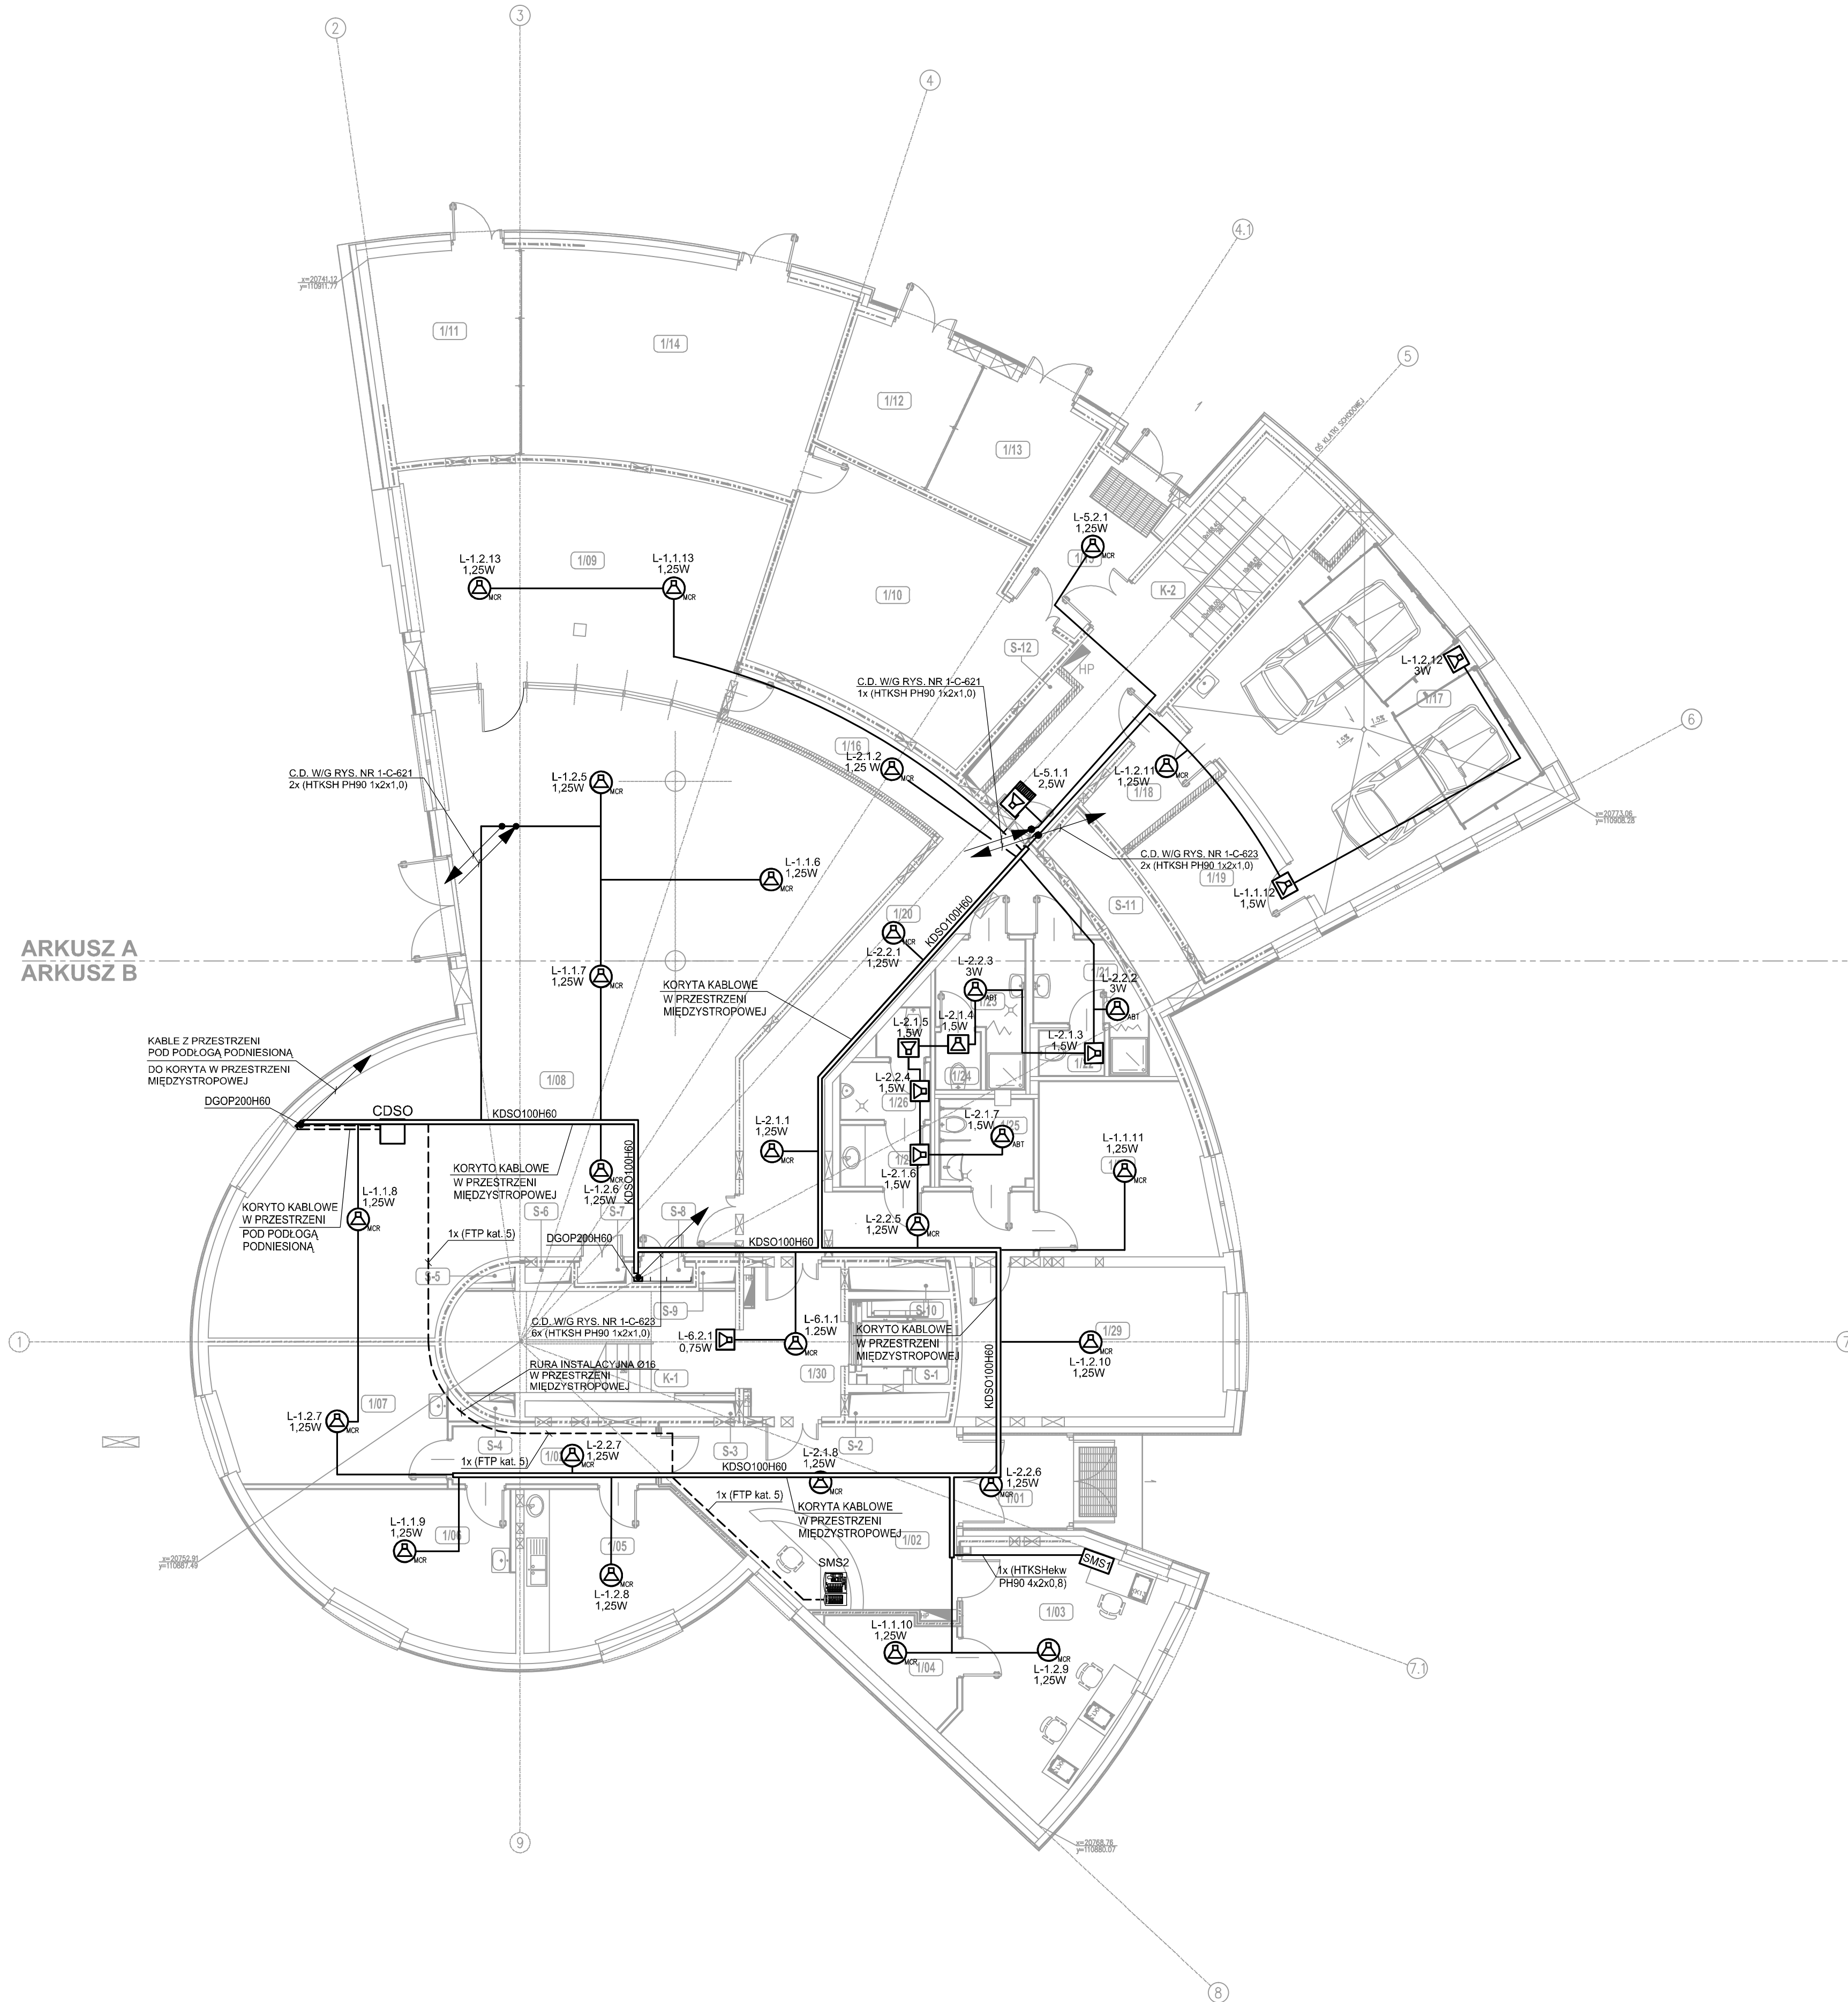

WYKAZ POMIESZCZEŃ

NR.	NAZWA POMIESZCZENIA	POM. nr	POSIADZA	SZT. (m ²)	NR.	NAZWA POMIESZCZENIA	POM. nr	POSIADZA	SZT. (m ²)
101	HOL WĘSKOWY	5,95	P-7	S-7 (100)	124	KABINA WC	1,55	P-4	S-4 (100)
102	HOL WĘSKOWY	21,15	P-7	S-2 (100)	125	TOILETA DLA NIEPEŁOSPRAWNYCH	4,80	P-4	S-4 (100)
102a	KOMUNIKACJA	7,00	P-4	S-4 (100)	126	WC - MĘSKI	4,45	P-4	S-4 (100)
103	POM. OCHRONY I MONITORINGU	26,20	P-4	S-4 (100)	127	PRZEDSIÖNEK - WC - MĘSKI	3,30	P-4	S-4 (100)
104	MAL. BRONI	5,20	S-4	S-4 (100)	128	POM. BIUROWE	17,70	P-3	S-4 (100)
105	ZAPLECZE SŁA DLA PRAC. OCHRONY	16,40	P-4	S-4 (100)	129	POM. BIUROWE	24,40	P-3	S-4 (100)
106	ENER. I MECH. WARSZTAT TECH.	19,15	P-4	S-4 (100)	130	HOL WINDOWY	8,45	P-7	S-4 (100)
107	ENER. I MECH. MAGAZYN	18,90	P-4	S-4 (100)	K-1	KLATKA SCHODOWA	17,55	P-4	-
108	GŁÓWNA SALA TECHNICZNA	149,75	P-6	S-4 (100)	K-2	KLATKA SCHODOWA	23,30	P-4	S-4 (S-15) (100)
108	RADKOW. POM. DZIEŁYCHNY	46,00	P-6	S-4 (100)	S-1	SZACHI WINDOWY	5,30	-	-
110	UPS	33,80	P-4	-	S-2	SZACHI	1,45	-	-
111	ROZDZIELNIA SN	16,60	P-5	-	S-3	SZACHI	2,10	-	-
112	TRAFÓ	10,45	P-2	-	S-4	SZACHI	0,25	-	-
113	TRAFÓ	10,50	P-2	-	S-5	SZACHI	0,25	-	-
114	ROZDZIELNIA NN	37,50	P-5	-	S-6	SZACHI	0,45	-	-
115	PRZEDSIÖNEK	9,45	P-4	S-7 (100)	S-7	SZACHI	0,50	-	-
116	KOMUNIKACJA	8,05	P-4	S-1 (200)	S-8	SZACHI	0,60	-	-
117	GARAŻ	47,80	P-1	-	S-9	SZACHI	0,35	-	-
118	PRZEDSIÖNEK	5,30	P-4	S-4 (100)	S-10	SZACHI	1,45	-	-
119	POM. MAGAZYNOWE	12,10	P-4	-	S-11	SZACHI	6,20	-	-
120	KOMUNIKACJA	5,65	P-4	S-4 (100)	S-12	SZACHI	1,95	-	-
121	UMYWALNIA MĘSKA	32,20	P-4	S-4 (100)					
122	KABINA WC	1,75	P-4	S-4 (100)					
123	UMYWALNIA DAMSKA	5,95	P-4	S-4 (100)					

LEGENDA:



GŁOŚNIK NAŚCIENNY MCR-SWSM6



GŁOŚNIK SUFITOWY ABT-S201C



GŁOŚNIK SUFITOWY ABT-S136



GŁOŚNIK PROJEKTOROWY MCR-SMSP20

CDSO



CENTRALA DŹWIEKOWEGO SYSTEMU OSTRZEGAWCZEGO
(SZAFRA RACK 42Ux600x600)



MIKROFON STRAŽAKA



MIKROFON STREFOWY



ROZSZERZENIE MIKROFONU STREFOWEGO

———— KABLE HTKSH PH90 1x2x1,0 W UCHWYTACH KABLOWYCH

OZNACZENIA

NR STREFY GŁOŚNIKOWEJ

NR LINII GŁOŚNIKOWE.



Raw [Data]	Opis zmian	Podpis Proj.	Podpis S.A.
PROCHEM Spółka Akcyjna Rok założenia firmy 1947 ul. Powązkowska 44c 01-797 Warszawa			
Investycja	Budowa TWR Poznań wraz z infrastrukturą techniczną - administracyjną Port Lotniczy - Poznań Ławica		
Adres			
Obiekt	Budynek Wieży Kontroli Ruchu Lotniczego - Ob. nr 1 DŹWIĘKOWY SYSTEM OSTRZEGAWCZY		
Przedmiot	RZUT PARTERU ±0,00		
Opracował	inż. M. Bocian	-	Specjalność
Projektant	P. Czekan	-	Telekomunikacja
			Nr projektu 110013
			Faza PW
Gł. projektant	inż. P. Bocian	1512/99/0	Zespół Z
Sprawdzaający	inż. J. Hiszpański	859/64	Nr rysunku 1-C-622
Funkcja	Tytuł, imię i nazwisko	Nr uprawnień	Podpis
			Data 03.2012 Skala 1:100

Prawa autorskie do tego rysunku przysługują PROCHEM S.A.

4.26.12 1:35 G:\#2011\110013\C\EXPORT\20120426\1C601\PW\1C622REW0.dwg