


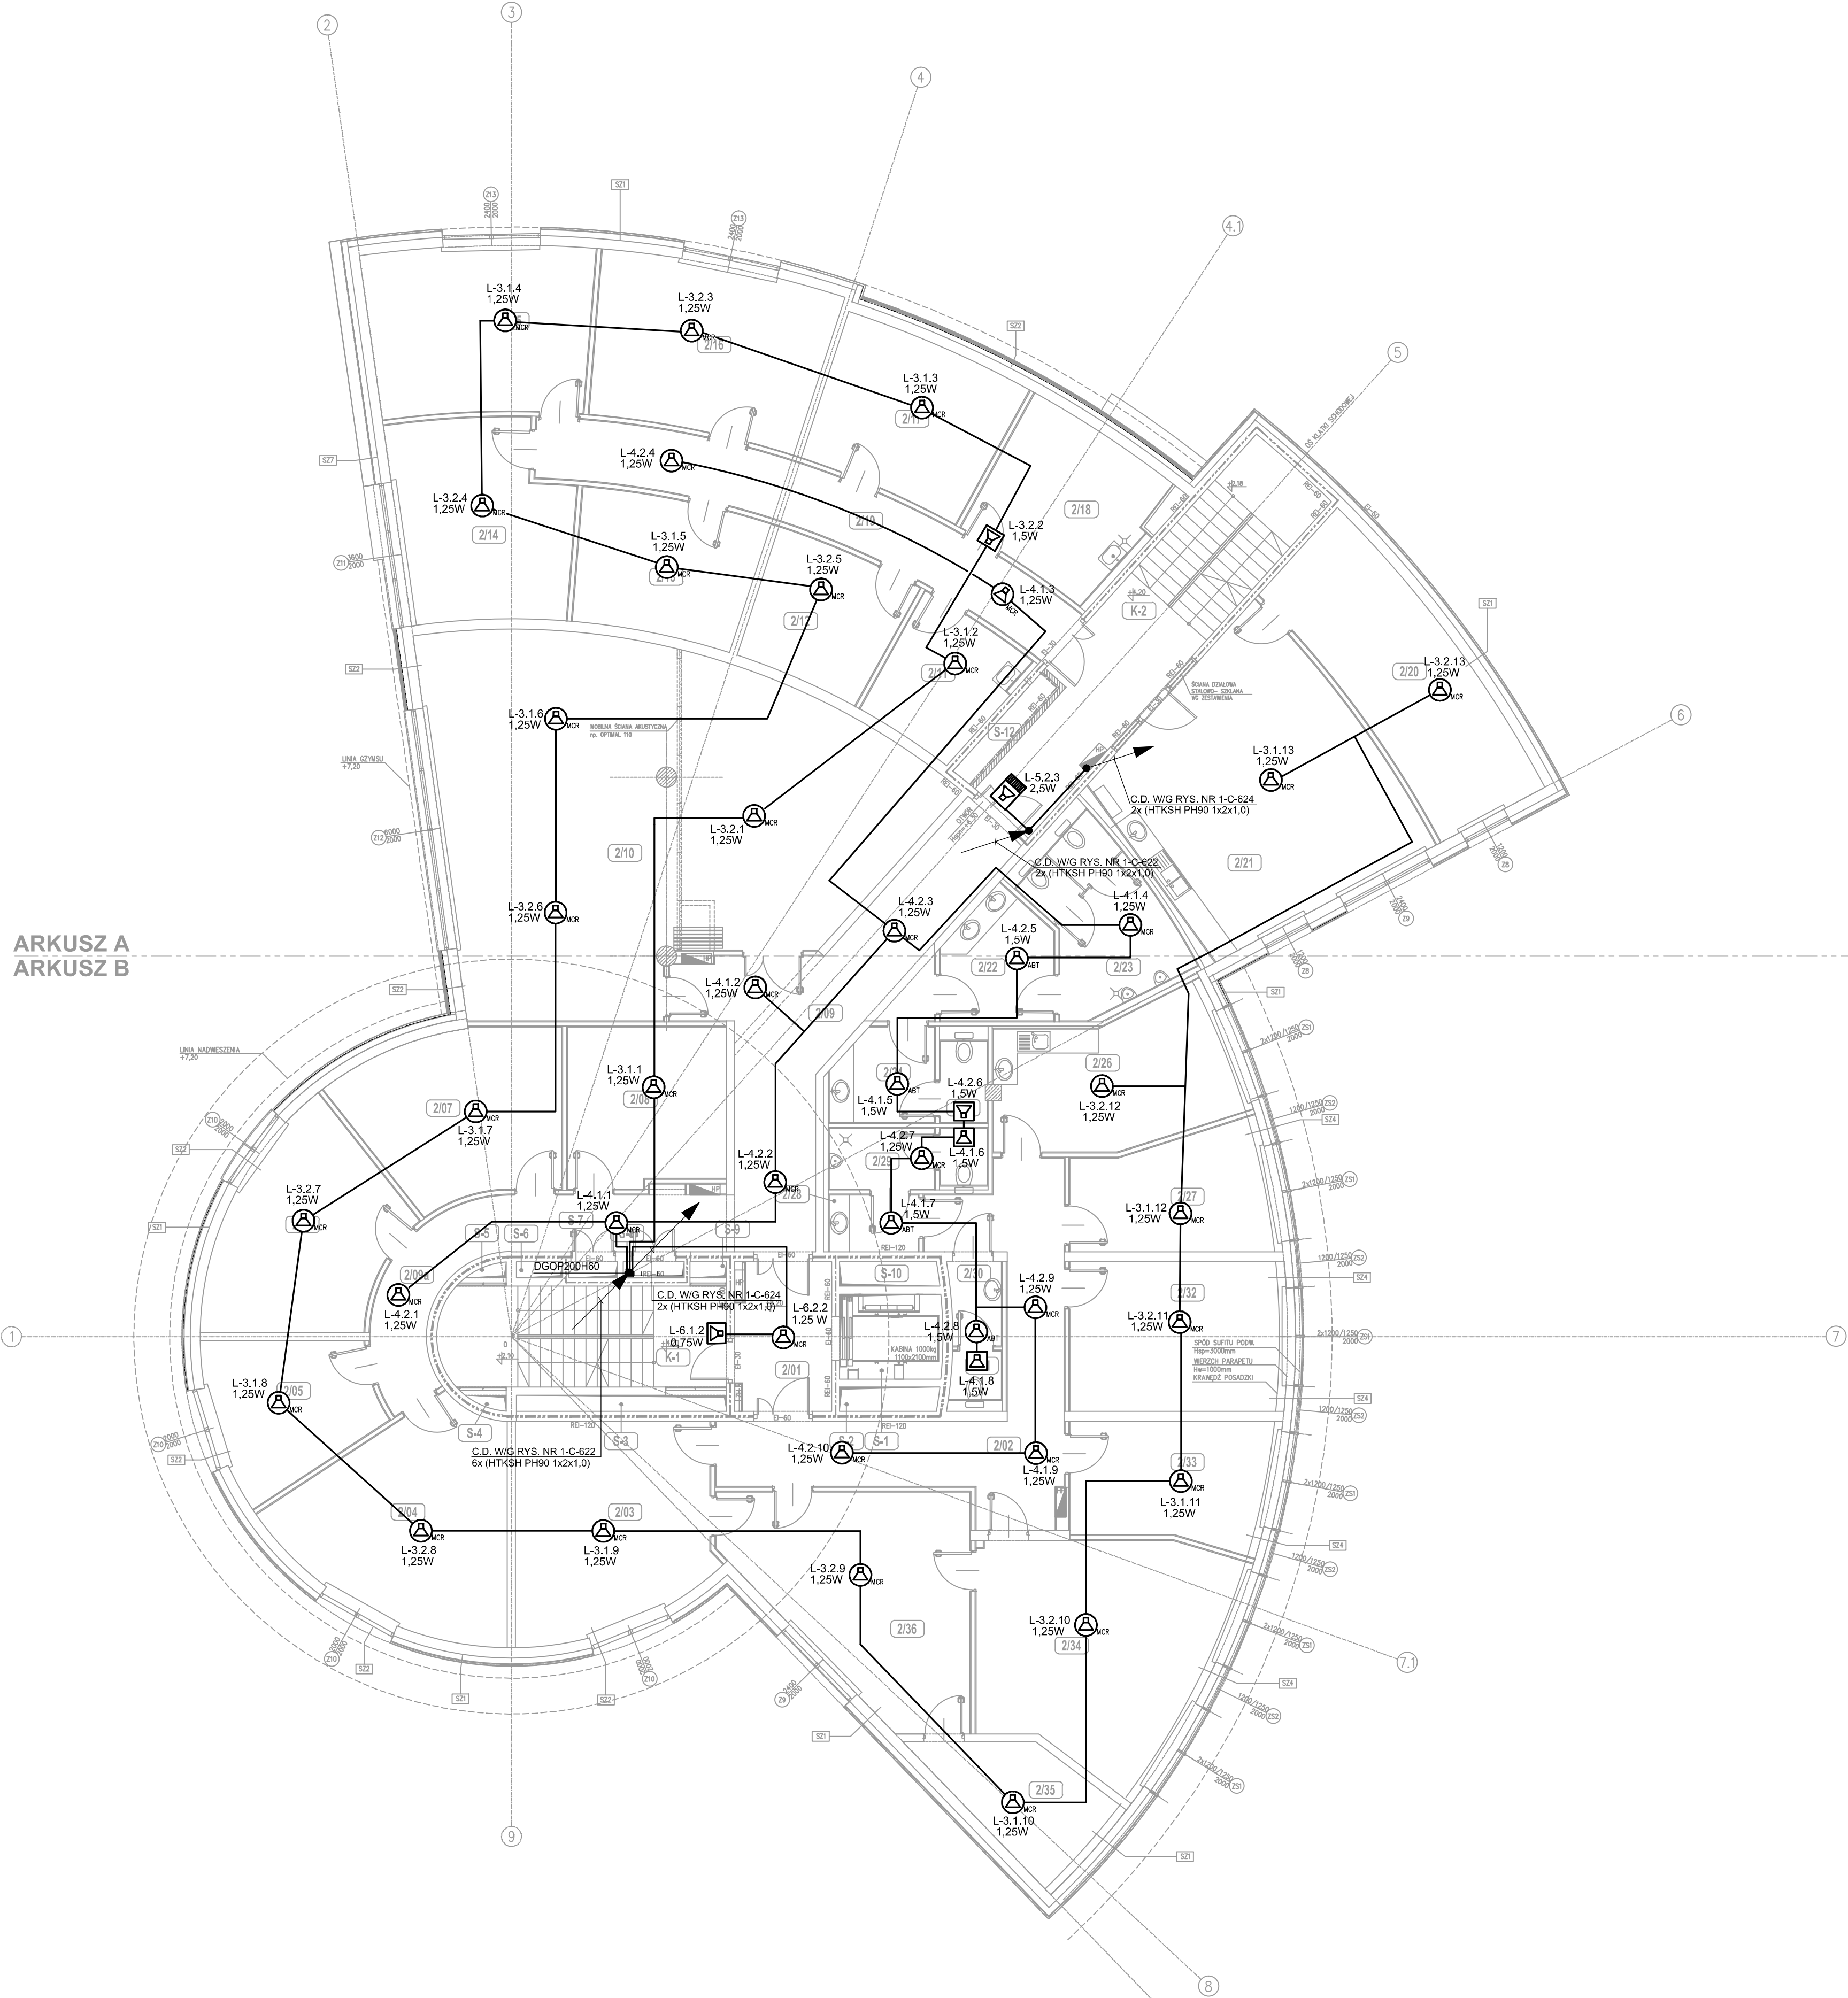

| WYKAZ POMIESZCZEŃ |                                  |                     |         |                              |     |                               |                     |         |                              |
|-------------------|----------------------------------|---------------------|---------|------------------------------|-----|-------------------------------|---------------------|---------|------------------------------|
| NR.               | NAZWA POMIESZCZENIA              | POM. m <sup>2</sup> | POSADZA | SUITY (m <sup>2</sup> ±0.00) | NR. | NAZWA POMIESZCZENIA           | POM. m <sup>2</sup> | POSADZA | SUITY (m <sup>2</sup> ±0.00) |
| 201               | HOL WINDOWY                      | 8.45                | Ps-4    | (100.0)                      | 206 | ANEXS KUCHENNY Z JADALNIA     | 19.05               | Ps-4    | S-4 (100.0)                  |
| 202               | KOMUNIKACJA                      | 28.25               | Ps-4    | (100.0)                      | 207 | POK. INSTRUKT. DYT. ASOSORON  | 13.80               | Ps-3    | S-4 (100.0)                  |
| 203               | BIURO KIEROWNIKA AMT PO (TWR)    | 24.30               | Ps-3    | S-4 (100.0)                  | 208 | PRZEDSIENIE - WC - MĘSKI      | 3.10                | Ps-4    | S-4 (100.0)                  |
| 204               | POKÓJ KIEROWNIKA ATP             | 25.40               | Ps-3    | S-4 (100.0)                  | 209 | WC - MĘSKI                    | 5.50                | Ps-4    | S-4 (100.0)                  |
| 205               | SEKRETARIAT                      | 13.20               | Ps-3    | S-4 (100.0)                  | 210 | PRZEDSIENIE - WC - DAMSKI     | 2.60                | Ps-4    | S-4 (100.0)                  |
| 206               | POKÓJ KIEROWNIKA ATP I ATPR      | 20.30               | Ps-3    | S-4 (100.0)                  | 211 | WC - DAMSKI                   | 1.50                | Ps-4    | S-4 (100.0)                  |
| 207               | MAGAZYN ATP                      | 19.75               | Ps-4    | S-4 (100.0)                  | 212 | POM. BIUROWE                  | 19.85               | Ps-3    | S-4 (100.0)                  |
| 208               | MAGAZYN ARTYKUŁÓW BIUROWYCH      | 15.75               | Ps-3    | S-4 (100.0)                  | 213 | POK. SUPERWIZOROW             | 14.80               | Ps-3    | S-4 (100.0)                  |
| 209               | KOMUNIKACJA                      | 30.80               | Ps-4    | S-4 (100.0)                  | 214 | BIURO KIEROWNIKA ARR          | 31.70               | Ps-3    | S-4 (100.0)                  |
| 210               | KOMUNIKACJA                      | 16.10               | Ps-4    | (100.0)                      | 215 | POM. CHRONIONE KASA           | 10.40               | Ps-3    | S-4 (100.0)                  |
| 211               | SALA SZKOLENIOWO-KONFERENC.      | 90.75               | Ps-3    | S-5 (100.0)                  | 216 | SEKRETARIAT ARR. AMT PO (TWR) | 27.40               | Ps-3    | S-4 (100.0)                  |
| 212               | SZATNIA PRAC. UTRZYMANIA BUD.    | 9.70                | Ps-4    | S-4 (100.0)                  | 217 | KŁATKA SCHODOWA               | 17.55               | Ps-4    | S-4 (S-1) (100.0)            |
| 213               | POMIESZCZENIE TECHNICZNE         | 11.70               | Ps-4    | S-4 (100.0)                  | 218 | KŁATKA SCHODOWA               | 25.40               | Ps-4    | S-4 (S-1) (100.0)            |
| 214               | TELETECHNIKA MAGAZYN             | 14.60               | Ps-4    | S-4 (100.0)                  | 219 | SZACHT                        | 5.30                | -       | -                            |
| 215               | RADYOKOM. POMIAROWA              | 19.90               | Ps-4    | S-4 (100.0)                  | 220 | SZACHT                        | 1.45                | -       | -                            |
| 216               | ENERG. I MECH. - POM. DYŻURN     | 22.20               | Ps-4    | S-4 (100.0)                  | 221 | SZACHT                        | 2.10                | -       | -                            |
| 217               | TELETECH. POM. DYŻ. WARSZTAT.    | 23.15               | Ps-4    | S-4 (100.0)                  | 222 | SZACHT                        | 0.25                | -       | -                            |
| 218               | RADYOKOMUNIKACJA MAGAZYN         | 17.20               | Ps-4    | S-4 (100.0)                  | 223 | SZACHT                        | 0.25                | -       | -                            |
| 219               | POM. TRUDNIK-SERW. SPRZĄTACY     | 14.80               | Ps-4    | S-4 (100.0)                  | 224 | SZACHT                        | 0.45                | -       | -                            |
| 220               | KORYTARZ                         | 21.10               | Ps-4    | S-1 (100.0)                  | 225 | SZACHT                        | 0.50                | -       | -                            |
| 221               | ZAPLECZE JADALNI                 | 23.65               | Ps-4    | S-5 (100.0)                  | 226 | SZACHT                        | 0.60                | -       | -                            |
| 222               | ANEXS KUCH. Z JADL. DLA TECHNIKI | 40.80               | Ps-4    | S-5 (100.0)                  | 227 | SZACHT                        | 0.35                | -       | -                            |
| 223               | PRZEDSIENIE - WC - MĘSKI         | 7.60                | Ps-4    | S-4 (100.0)                  | 228 | SZACHT                        | 1.45                | -       | -                            |
| 224               | WC - MĘSKI                       | 12.10               | Ps-4    | S-4 (100.0)                  | 229 | SZACHT                        | 1.90                | -       | -                            |
| 225               | WC - DAMSKI                      | 2.30                | Ps-4    | S-4 (100.0)                  |     | POW. NETTO ( m <sup>2</sup> ) | 746.65              |         |                              |

|                                                                                                  |                        |              |              |                          |
|--------------------------------------------------------------------------------------------------|------------------------|--------------|--------------|--------------------------|
| Rev.                                                                                             | Data                   | Opis zmian   | Podpis Proj. | Podpis Spr.              |
| <b>PROCHEM</b> Spółka Akcyjna<br>Rok założenia firmy 1947<br>ul. Powązkowska 44c 01-797 Warszawa |                        |              |              |                          |
| Inwestycja Budowa TWR Poznań                                                                     |                        |              |              |                          |
| wraz z infrastrukturą techniczną - administracyjną                                               |                        |              |              |                          |
| Adres Port Lotniczy - Poznań Ławica                                                              |                        |              |              |                          |
| Objekt Budynek Wieży Kontroli Ruchu Lotniczego - Ob. nr 1                                        |                        |              |              |                          |
| DZWIĘKOWY SYSTEM OSTRZEGAWCZY                                                                    |                        |              |              |                          |
| Przedmiot RZUT I PIĘTRA - POZ. +4,20                                                             |                        |              |              |                          |
| Opracował                                                                                        | inż. M. Bocian         | -            | Specjalność  | Telekomunikacja          |
| Projektant                                                                                       | P. Czekan              | -            | Nr projektu  | Faza PW                  |
|                                                                                                  |                        |              | 110013       | Zespół Z-5               |
| Op. projektant                                                                                   | inż. P. Bocian         | 1512/99/U    | Nr rysunku   | 1-C-623                  |
| Sprawdzający                                                                                     | inż. J. Hiszpański     | 859/64       |              | 0                        |
| Funkcja                                                                                          | Tytuł, imię i nazwisko | Nr uprawnień | Podpis       | Data 03.2012 Skala 1:100 |