


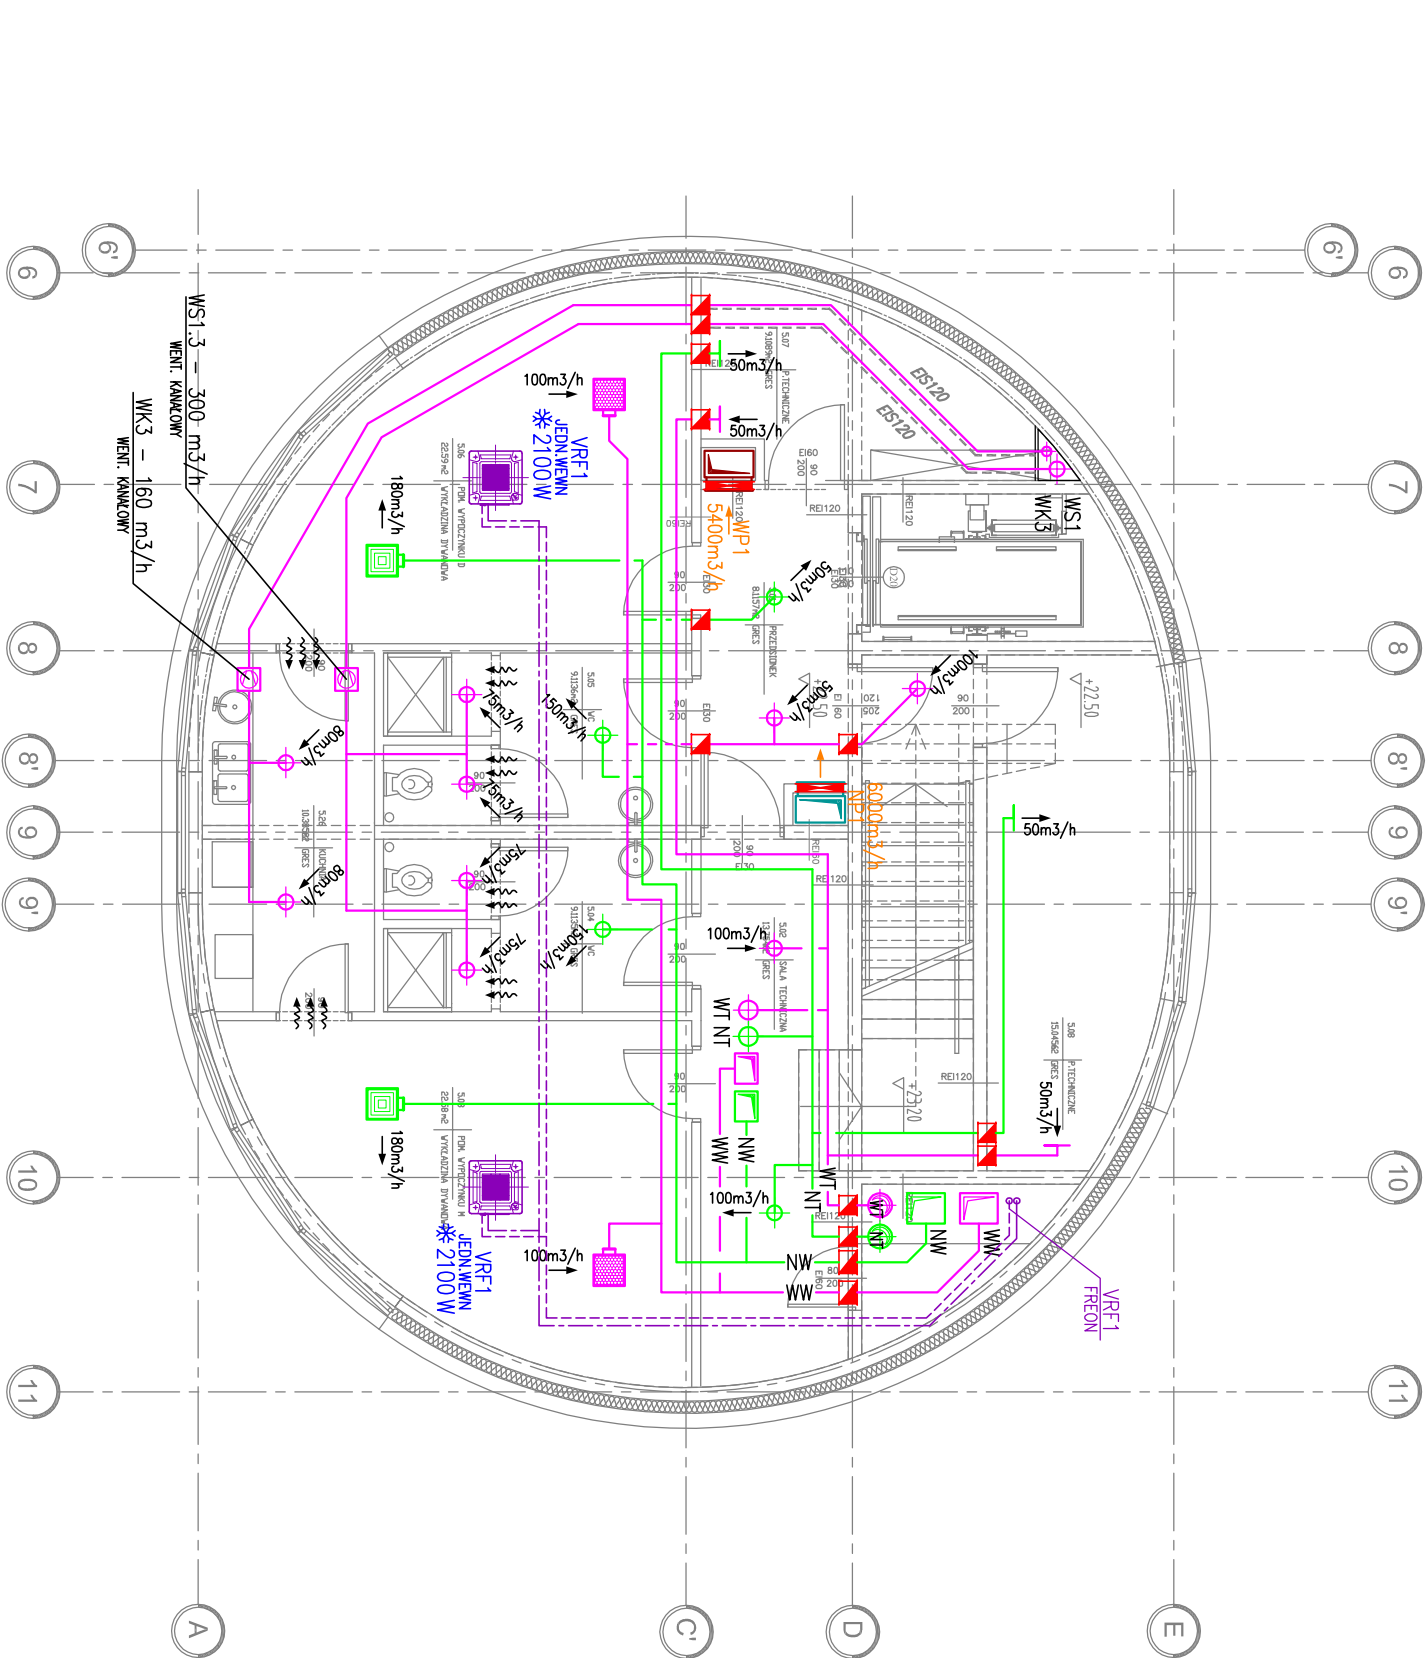

- N...

W...

NP...

WP...

ES120
- —

—

—

—
- WENTYLACJA BYTOWEJ – NAWIEW

KANAŁ WENTYLACJI BYTOWEJ – WYWIEW

KANAŁ WENTYLACJI POŻAROWEJ – NAWIEW

KANAŁ WENTYLACJI POŻAROWEJ – ODDYMIANIE

KANAŁ WENTYLACYJNY W IZOLACJI PROŻ (np. EIS120)

- ↗

↕

↕

↕

↕
- KLAPA PROŻ – NORMALNIE OTWARTA

KLAPA PROŻ – NORMALNIE ZAMKNIĘTA

ELEMENT NAWIEWNY (NAWIEWNIK SUFITOWY / ZAWÓR WENTYLACYJNY / KRATKA)

ELEMENT NAWIEWNY (NAWIEWNIK SUFITOWY / ZAWÓR WENTYLACYJNY / KRATKA)

TRANSFER POWIETRZA (np. KR. WYRÓWNAWICZA)

RUROCIĄGI WODY LODOWEJ (ZAS./POWR.)

RUROCIĄGI CHŁ. FREONOWE (CIĘCZ/GAZ)

- ※5900W

FC
- OBŁICZENIOWA MOC CHŁODNICZA

KLIKAKONWEKTOR GRZ-CHŁ (FAN-COIL)

JEDNOSTKA PODDOKIENNA

JEDN. WEWNĘTRZNA SYSTEMU FREONOWEGO VRF – SUFITOWA (KASETON)

JEDN. WEWNĘTRZNA SYSTEMU FREONOWEGO VRF – NAŚCIEJNA

JEDN. WEWNĘTRZNA SYSTEMU FREONOWEGO VRF – KANAŁOWA

UWAGI
COMMENTS

1. WSZELKIE PRAWA DO NINIEJSZEGO OPRACOWANIA S A ZASTRZEŻONE.
KOPIOWANIE, ROZPOWYSZECZANIE I UDOSTĘPNIANIE OSOBOM TRZECIM PROJEKTU LUB JEGO CZĘŚCI BEZ ZGODY AUTORÓW JEST ZABRONIONE.
2. WYKONAWCY I PODWYKONAWCY ZOBOWIĄZANI SĄ DO SPRAWDZENIA PROJEKTU A W SZCZEGÓLNOŚCI WYMIARÓW PRZED PRZYSTĄPIENIEM DO PRAC BUDOWLANYCH.

ZMIANA REVISION	OZNACZENIE ZMIAN DESCRIPTION	DATA ZMIANY DATE	PODPIS SIGNATURE

NAZWA I ADRES INWESTYCJI
PROJECT NAME AND ADDRESS

PROJEKT BUDOWLANY ZAMIENNY

OŚRODEK KONTROLI RUCHU LOTNICZEGO

Rzeszów - Jasionka

nr dz.1867/136 obręb 0001 - Jasionka

INWESTOR
INVESTOR

Polska Agencja Żeglugi Powietrznej

ul. Wieżowa 8

02-147 Warszawa

WYKONAWCA PROJEKTU
PROJECT DESIGNER



INGÉROP POLSKA SP. Z O.O.

ul. Racławicka 146, 02-117 Warszawa, Polska

tel (+48 22) 572 56 91, fax (+48 22) 572 56 95

	NR UPRAWNIEN LICENSE NO	PODPIS SIGNATURE
PROJEKTOWAŁ DESIGNED BY	mgr inż. Eligiusz Kułyba	Wa-402/93
OPRACOWAŁ DRAWN BY	mgr inż. Anna Kołodziejśka	
	mgr inż. Katarzyna Bączek	
	mgr inż. Małgorzata Szeliņa	
SPRAWDZIŁ CHECKED BY	mgr inż. Leszek Machowski	MAZ/0164/POOS/09

FAZA PROJEKTU
STAGE

PROJEKT BUDOWLANY ZAMIENNY

NAZWA RYSUNKU
DRAWING NAME

WENTYLACJA I KLIMATYZACJA

RZUT POZIOMU +5

BRANŻA BRANCH	SANTARNA	SKALA / SCALE 1:100	FORMAT / SIZE
------------------	----------	------------------------	---------------

DATA / DATE	NR RYS. / DRAWING NO	571/B/S/1707	ZMIANA / REV 0
-------------	----------------------	--------------	-------------------

Wszelkie prawa zastrzeżone. Rysunek ten podlega ochronie prawnej zgodnie z przepisami Ustawy z dnia 04.02.1994 r. o Prawie autorskim i prawach pokrewnych. Powielanie oraz wykorzystywanie rysunku bez zgody autora może być karane.