


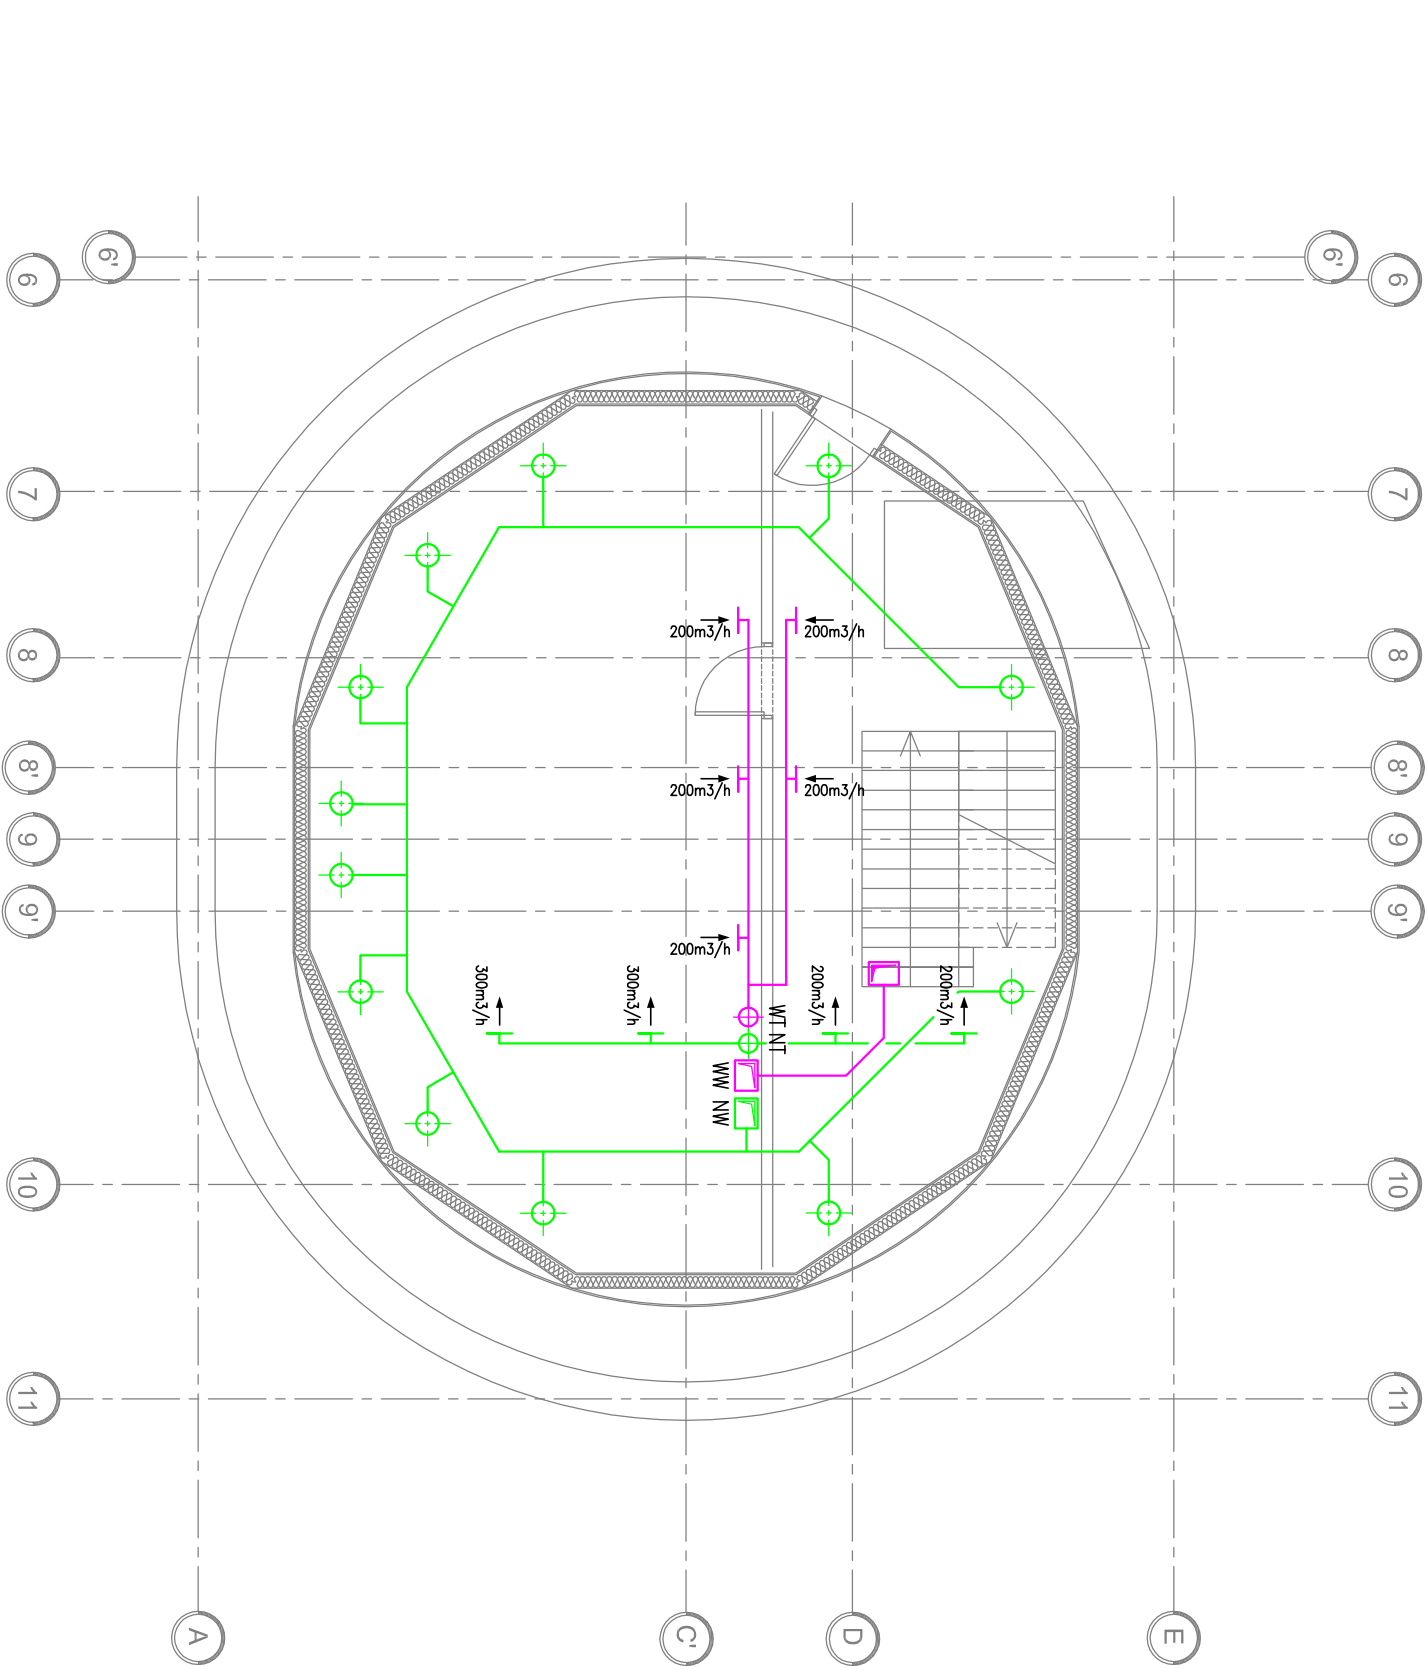

N...

W...

NP...

WP...

ES120

KANAL WENTYLACJI BYTOWEJ – NAWIEW

KANAL WENTYLACJI BYTOWEJ – WYWIEW

KANAL WENTYLACJI POŻAROWEJ – NAWIEW

KANAL WENTYLACJI POŻAROWEJ – ODDYMIANIE

KANAL WENTYLACYJNY W IZOLACJI PROŻ (np. EIS120)

TEJUMIK AKUSTYCZNY

WENTYLATOR KANAŁOWY

KLAPA PROŻ – NORMALNIE OTWARTA

KLAPA PROŻ – NORMALNIE ZAMKNIĘTA

ELEMENT NAWIEWNY (NAWIEWNIK SUFITOWY / ZAWÓR WENTYLACYJNY / KRATKA)

ELEMENT NAWIEWNY (NAWIEWNIK SUFITOWY / ZAWÓR WENTYLACYJNY / KRATKA)

TRANSFER POWIETRZA (np. KR. WYRÓWNAWICZA)

RUROCIĄGI WODY LODOWEJ (ZAS./POWR.)

RUROCIĄGI CHŁ. FREONOWE (CIĘCZ/GAZ)

✱5900W

FC

OBŁICZENIOWA MOC CHŁODNICZA

KLIKAKONWEKTOR GRZ-CHŁ (FAN-COIL)

JEDNOSTKA PODDOKIENNA

JEDN. WEWNĘTRZNA SYSTEMU FREONOWEGO VRF – SUFITOWA (KASETON)

JEDN. WEWNĘTRZNA SYSTEMU FREONOWEGO VRF – NAŚCIEJNA

JEDN. WEWNĘTRZNA SYSTEMU FREONOWEGO VRF – KANAŁOWA

UWAGI COMMENTS			
1. WSZELKIE PRAWA DO NINIEJSZEGO OPRACOWANIA S A ZASTRZEŻONE. KOPIOWANIE, ROZPOWISZCZANIE I UDOSTĘPNIANIE OSOBOM TRZECIM PROJEKTU LUB JEGO CZĘŚCI BEZ ZGODY AUTORÓW JEST ZABRONIONE.			
2. WYKONAWCY I PODWYKONAWCY ZOBOWIĄZANI SĄ DO SPRAWDZENIA PROJEKTU A W SZCZEGÓLNOŚCI WYMIARÓW PRZED PRZYSTĄPIENIEM DO PRAC BUDOWLANYCH.			

ZMIANA REVISION	OPIS ZMIAN DESCRIPTION	DATA ZMIANY DATE	PODPIS SIGNATURE

NAZWA I ADRES INWESTYCJI
PROJECT NAME AND ADDRESS

PROJEKT BUDOWLANY ZAMIENNY
OŚRODEK KONTROLI RUCHU LOTNICZEGO
Rzeszów - Jasionka
nr dz.1867/136 obręb 0001 - Jasionka

INWESTOR
INVESTOR
Polska Agencja Żeglugi Powietrznej
ul. Wieżowa 8
02-147 Warszawa

WYKONAWCA PROJEKTU
PROJECT DESIGNER



INGÉROP POLSKA SP. Z O.O.
ul. Racławicka 146, 02-117 Warszawa, Polska
tel (+48 22) 572 56 91, fax (+48 22) 572 56 95

	NR UPRAWNIEN LICENSE NO	PODPIS SIGNATURE
PROJEKTOWAŁ DESIGNED BY	mgr inż. Eligiusz Kułyba	Wa-402/93
OPRACOWAŁ DRAWN BY	mgr inż. Anna Kołodziejśka	
	mgr inż. Katarzyna Bączek	
	mgr inż. Małgorzata Szełiga	
SPRAWDZIŁ CHECKED BY	mgr inż. Leszek Machowski	MAZ/0164/POOS/09

FAZA PROJEKTU STAGE			
PROJEKT BUDOWLANY ZAMIENNY			
NAZWA RYSUNKU DRAWING NAME			
WENTYLACJA I KLIMATYZACJA RZUT POZIOMU +6			
BRĄNŻA BRANCH			
SANTARNA		SKALA / SCALE 1:100	FORMAT / SIZE
DATA / DATE			
NR RYS. / DRAWING NO		571/B/S/1708	ZMIANA / REV 0

Wszelkie prawa zastrzeżone. Rysunek ten podlega ochronie prawnej zgodnie z przepisami Ustawy z dnia 04.02.1994 r. o prawie autorskim i prawach pokrewnych. Powielanie oraz wykorzystywanie rysunku bez zgody autora może być karane.