


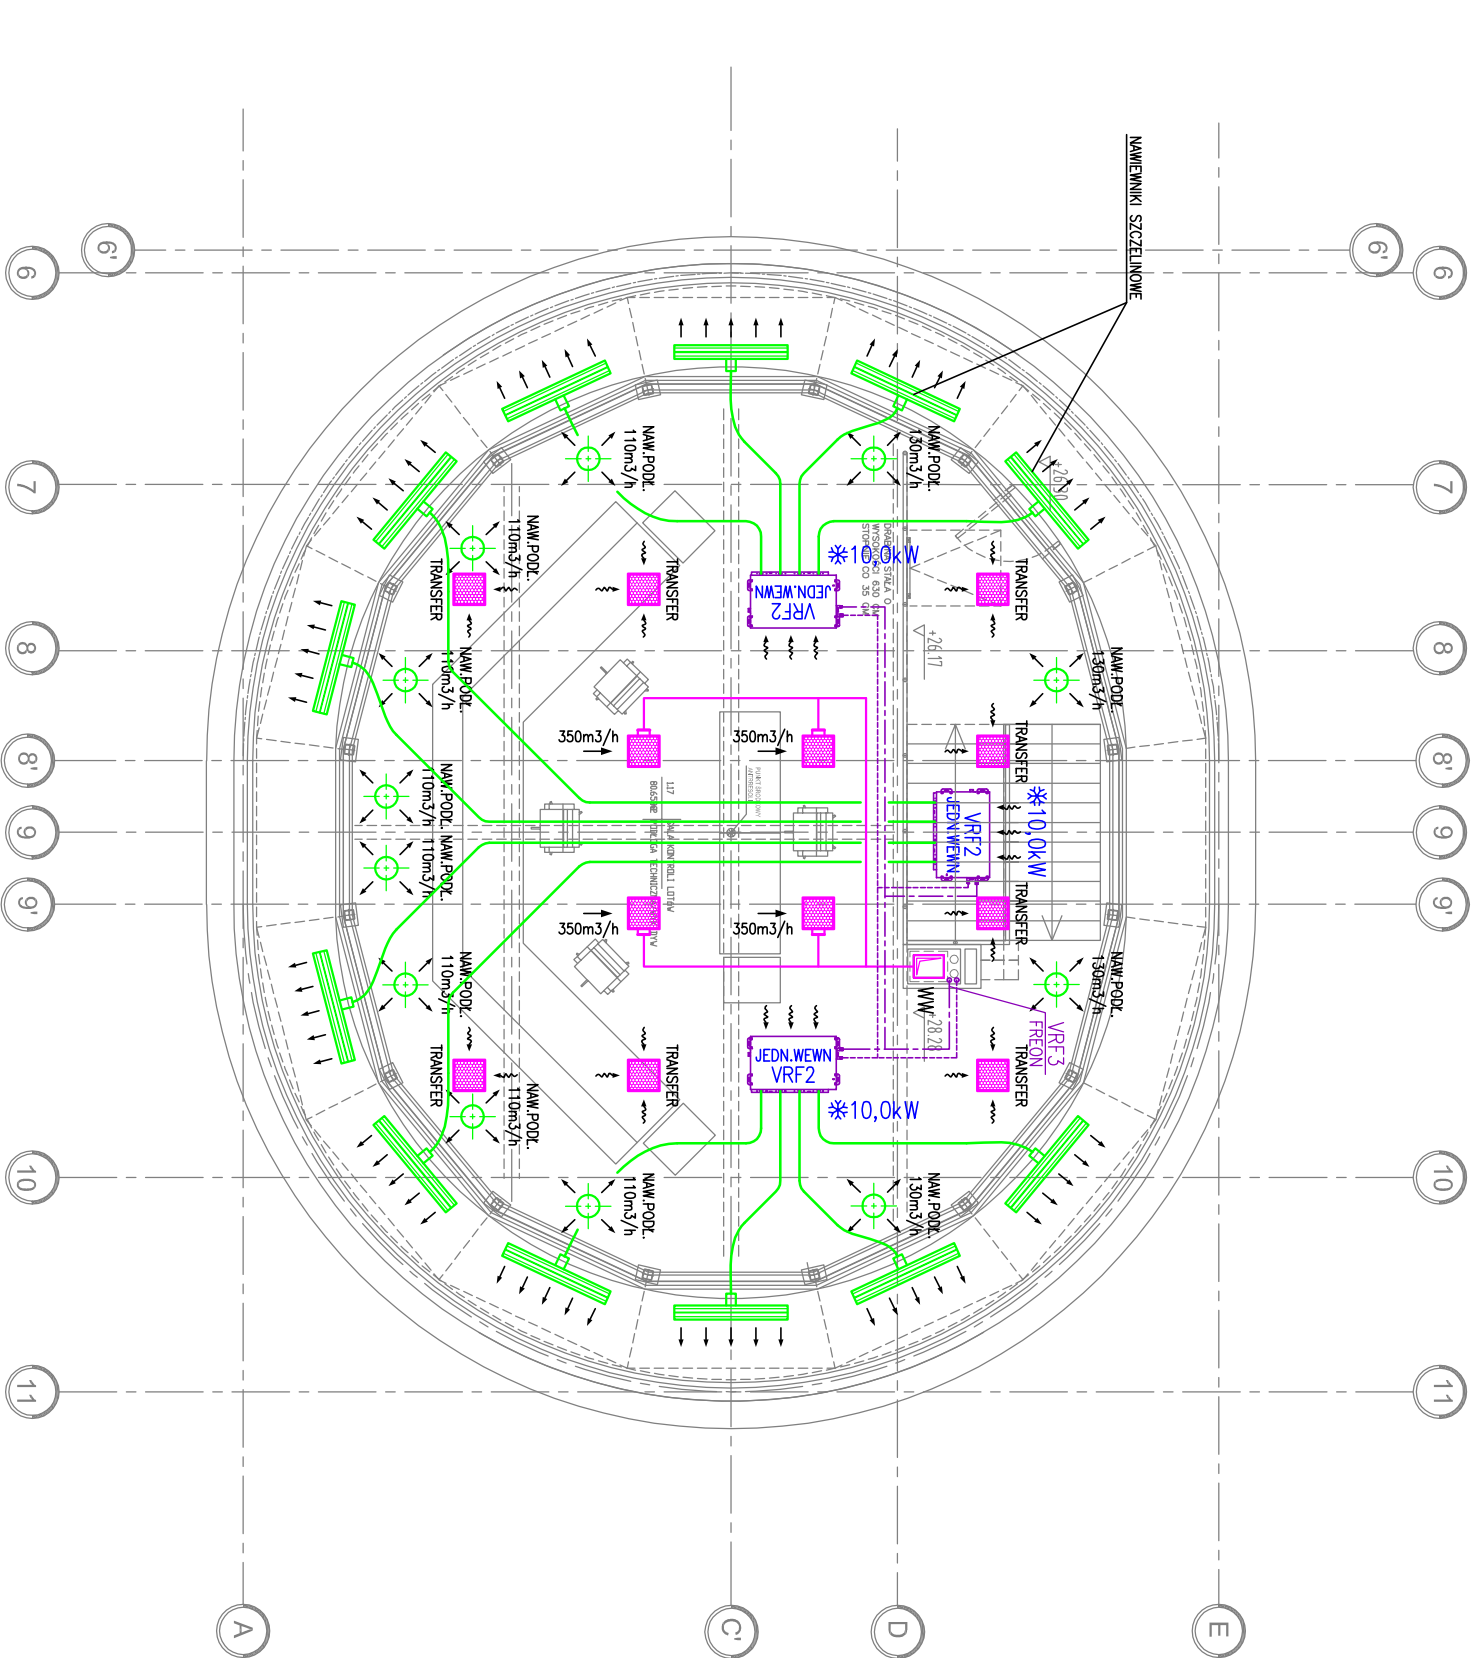

- N...

W...

NP...

WP...

EIS120
- KANAŁ WENTYLACJI BYTOWEJ – NAWIEW
- KANAŁ WENTYLACJI BYTOWEJ – WYWIEW
- KANAŁ WENTYLACJI POŻAROWEJ – NAWIEW
- KANAŁ WENTYLACJI POŻAROWEJ – ODDYMIANIE
- KANAŁ WENTYLACYJNY W IZOLACJI PROŻ (np. EIS120)
- TLUMIK AKUSTYCZNY
- WENTYLATOR KANAŁOWY

-
- KLAPA PROŻ – NORMALNIE OTWARTA
- KLAPA PROŻ – NORMALNIE ZAMKNIĘTA
- ELEMENT NAWIEWNY (NAWIEWNIK SUFITOWY / ZAWÓR WENTYLACYJNY / KRATKA)
- ELEMENT NAWIEWNY (NAWIEWNIK SUFITOWY / ZAWÓR WENTYLACYJNY / KRATKA)
- TRANSFER POWIETRZA (np. KR. WYROWNAWCZA)
- RUROCIĄGI WODY LODOWEJ (ZAS./POWR.)
- RUROCIĄGI CHŁ. FREONOWE (CIĘCZ/GAZ)

- *5900W

FC
- OBŁICZENIOWA MOC CHŁODNICZA
- KLIMAKONWEKTOR GRZ-CHŁ (FAN-COIL)
- JEDNOSTKA PODKIEIENNA
- JEDN. WEWNĘTRZNA SYSTEMU FREONOWEGO VRF – SUFITOWA (KASETON)
- JEDN. WEWNĘTRZNA SYSTEMU FREONOWEGO VRF – NAŚCIEIENNA
- JEDN. WEWNĘTRZNA SYSTEMU FREONOWEGO VRF – KANAŁOWA

UWAGI
COMMENTS

1. WSZELKIE PRAWA DO NINIEJSZEGO OPRACOWANIA S A ZASTRZEŻONE.
KOPLOWANIE, ROZPOWSZECZANIE I UDOSTĘPNIANIE OSOBOM TRZECIM PROJEKTU LUB JEGO CZĘŚCI BEZ ZGODY AUTORÓW JEST ZABRONIONE.

2. WYKONAWCY I PODWYKONAWCY ZOBOWIĄZANI SĄ DO SPRAWDZENIA PROJEKTU A W SZCZEGÓLNOŚCI WYMIARÓW PRZED PRZYSTĄPIENIEM DO PRAC BUDOWLANYCH.

ZMIANA REVISION	OZNACZENIE ZMIAN DESCRIPTION	DATA ZMIANY DATE	PODPIS SIGNATURE

NAZWA I ADRES INWESTYCJI
PROJECT NAME AND ADDRESS

PROJEKT BUDOWLANY ZAMIENNY

OŚRODEK KONTROLI RUCHU LOTNICZEGO

Rzeszów - Jasionka
nr dz.1867/136 obręb 0001 - Jasionka

INWESTOR
INVESTOR

Polska Agencja Żeglugi Powietrznej
ul. Wieżowa 8
02-147 Warszawa

WYKONAWCA PROJEKTU
PROJECT DESIGNER



INGÉROP POLSKA SP. Z O.O.
ul. Racławicka 146, 02-117 Warszawa, Polska
tel (+48 22) 572 56 91, fax (+48 22) 572 56 95

	NR UPRAWNIEN LICENSE NO	PODPIS SIGNATURE
PROJEKTOWAŁ DESIGNED BY	mgr inż. Eligiusz Kułyba	Wa-402/93
OPRACOWAŁ DRAWN BY	mgr inż. Anna Kołodziejśka	
	mgr inż. Katarzyna Bączek	
	mgr inż. Małgorzata Szełiga	
SPRAWDZIŁ CHECKED BY	mgr inż. Leszek Machowski	MAZ/0164/POOS/09

FAZA PROJEKTU
STAGE

PROJEKT BUDOWLANY ZAMIENNY

NAZWA RYSUNKU
DRAWING NAME

WENTYLACJA I KLIMATYZACJA
RZUT POZIOMU +7

BRANŻA BRANCH	SANTARNA	SKALA / SCALE 1:100	FORMAT / SIZE
------------------	----------	------------------------	---------------

DATA / DATE	NR RYS. / DRAWING NO	571/B/S/1709	ZMIANA / REV 0
-------------	----------------------	--------------	-------------------

Wszelkie prawa zastrzeżone. Rysunek ten podlega ochronie prawnej zgodnie z art.14 U.D.12.1994 r. o prawie autorskim i prawach pokrewnych. Powielanie oraz wykorzystywanie rysunku bez zgody autora może być karane.