


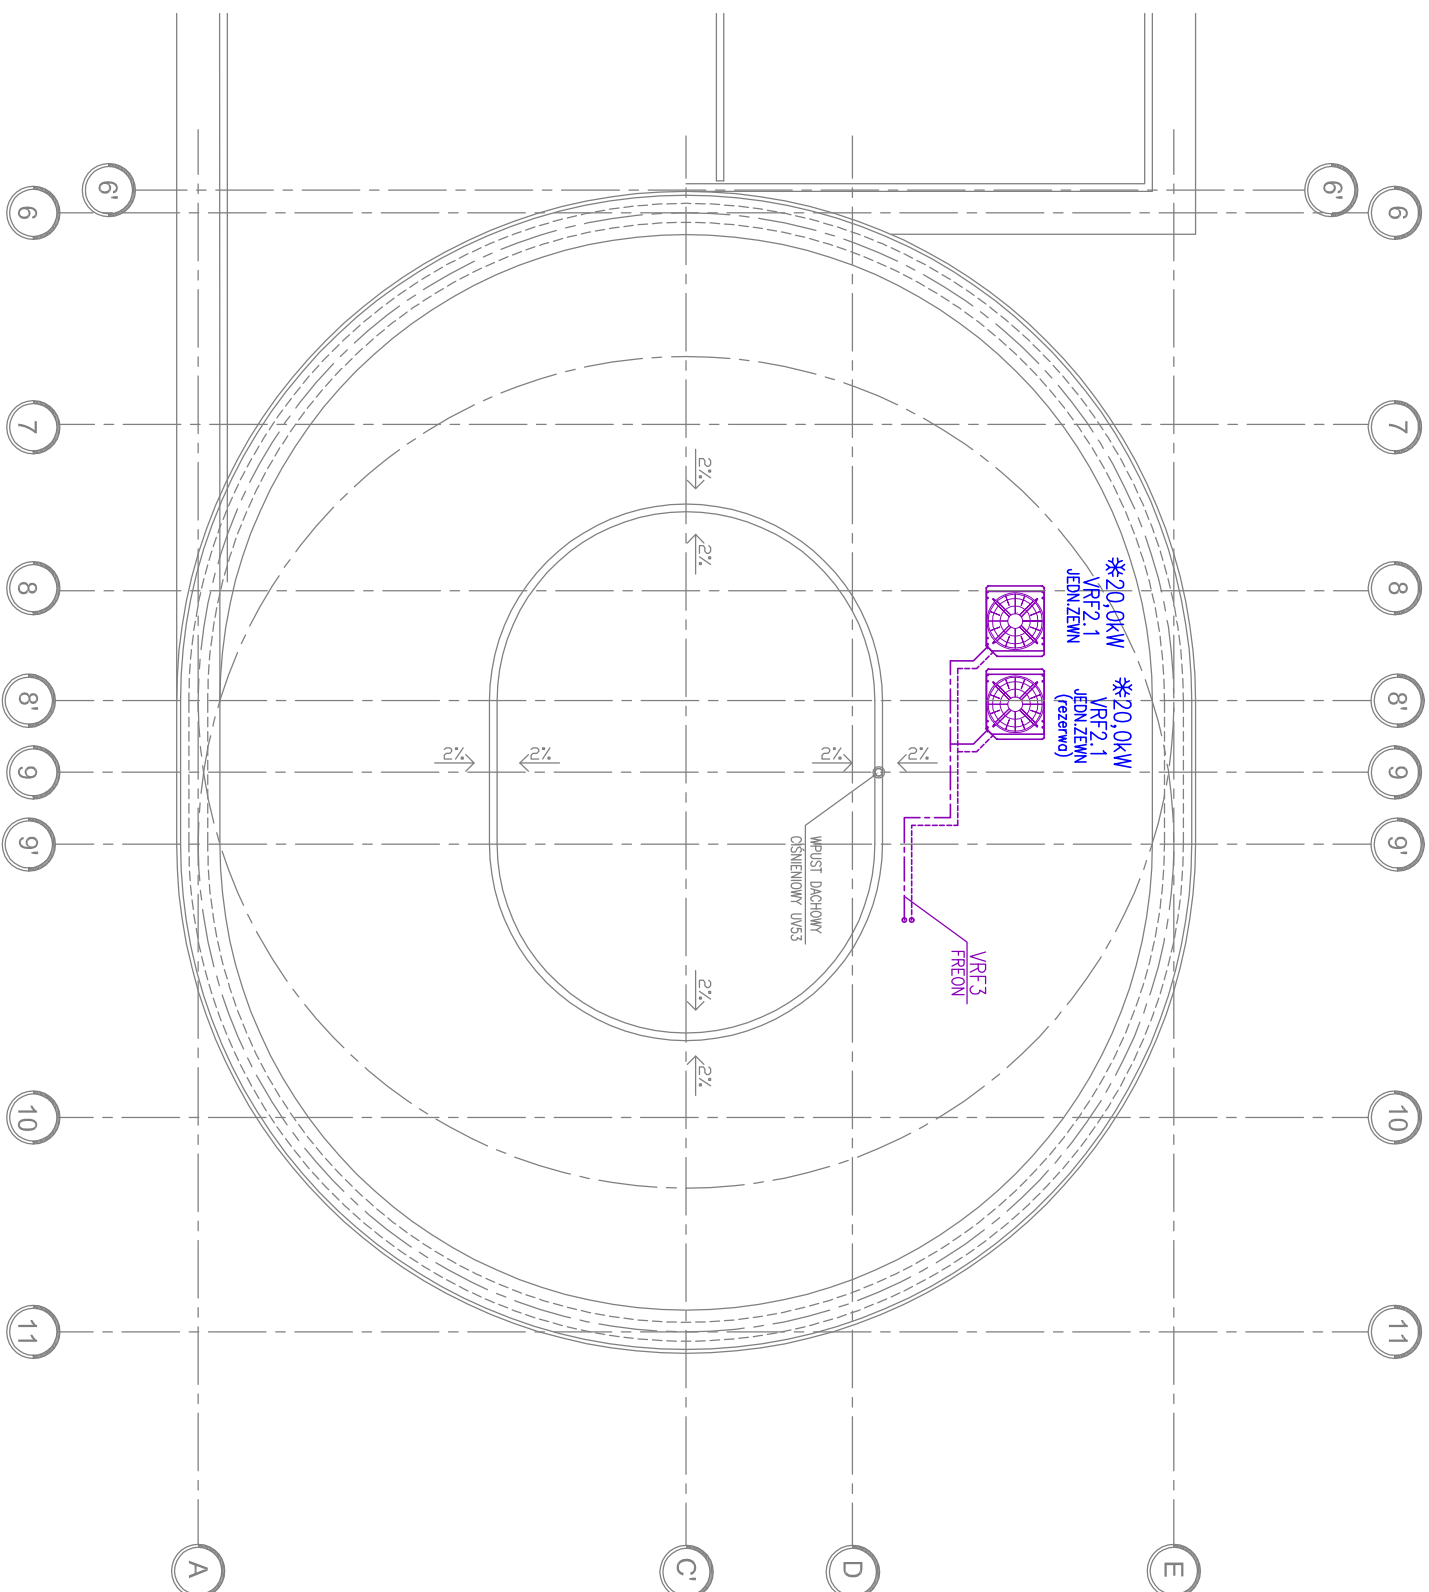

- | | | | | | | |
|--|---|--|---|---|--------|--|
| N... | KANAŁ WENTYLACJI BYTOWEJ – NAWIEW |  | KIAPA PPOŻ – NORMALNIE OTWARTA |  | *5900W | OBŁICZENIOWA MOC CHŁODNICZA |
| W... | KANAŁ WENTYLACJI BYTOWEJ – WYWIEW |  | KIAPA PPOŻ – NORMALNIE ZAMKNIĘTA |  | FC | KLIMAKONWEKTOR GRZ-CHŁ (FAN-COIL) |
| NP... | KANAŁ WENTYLACJI POŻAROWEJ – NAWIEW |  | ELEMENT NAWIEWNY (NAWIEWNIK SUFITOWY / ZAWÓR WENTYLACYJNY / KRATKA) |  | | JEDNOSTKA PODOKIENNA |
| WP... | KANAŁ WENTYLACJI POŻAROWEJ – ODDYMANIE |  | ELEMENT NAWIEWNY (NAWIEWNIK SUFITOWY / ZAWÓR WENTYLACYJNY / KRATKA) |  | | JEDN. WEWNĘTRZNA SYSTEMU FREONOWEGO VRF – SUFITOWA (KASETON) |
| EIS120 | KANAŁ WENTYLACYJNY W IZOLACJI PPOŻ (np. EIS120) |  | TRANSFER POWIETRZA (np. KR. WYRÓWNAWCZA) |  | | JEDN. WEWNĘTRZNA SYSTEMU FREONOWEGO VRF – NASCIENNA |
|  | TŁUMIK AKUSTYCZNY |  | RUROCIĄGI WODY LODOWEJ (ZAS./POWR.) |  | | JEDN. WEWNĘTRZNA SYSTEMU FREONOWEGO VRF – KANAŁOWA |
|  | WENTYLATOR KANAŁOWY |  | RUROCIĄGI CHŁ. FREONOWE (CIECZ/GAZ) |  | | |

UWAGI KOMENTYS			
1. WSZELKIE PRAWA DO NINIEJSZEGO OPRACOWANIA S A ZASTRZEZONE. KOPLOWANIE, ROZPOWSEZECZNIANIE I UDOSTEPNIANIE OSOBOM TRZECIM PROJEKTU LUB JEGO CZESCI BEZ ZGODY AUTOROW JEST ZABRONIONE. 2. WYKONAWCY I PODWYKONAWCY ZOBOWIAZANI SA DO SPRAWDZENIA PROJEKTU A W SZCZEGOLNOSCI WYMIAROW PRZED PRZYSTAPIENIEM DO PRAC BUDOWLANYCH.			
ZMIANA REVISION	OPISANIE ZMIAN DESCRIPTION	DATA ZMIANY DATE	PODPIS SIGNATURE
NAZWA I ADRES INWESTYCJI PROJECT NAME AND ADDRESS			
PROJEKT BUDOWLANY ZAMIENNY			
OSRODEK KONTROLI RUCHU LOTNICZEGO Rzeszów - Jaslonka nr dz. 1867/136 obręb 0001 - Jaslonka			
INWESTOR INVESTOR			
Polska Agencja Żeglugi Powietrznej ul. Wieżowa 8 02-147 Warszawa			
WYKONAWCA PROJEKTU PROJECT DESIGNER			
			
INGÉROP POLSKA SP. Z O.O. ul. Racławicka 146, 02-117 Warszawa, Polska tel (+48 22) 572 56 91, fax (+48 22) 572 56 95			
PROJEKTOWAŁ DESIGNED BY		mgr inż. Elżysza Kutyna	Wa-402/93
OPRACOWAŁ DRAWN BY		mgr inż. Anna Kolodziejka	
		mgr inż. Katarzyna Bączek	
		mgr inż. Małgorzata Szeliga	
SPRAWDZIŁ CHECKED BY		mgr inż. Leszek Machowski	MAZ/0164/POOS/09
FAZA PROJEKTU STAGE			
PROJEKT BUDOWLANY ZAMIENNY			
NAZWA RYSUNKU DRAWING NAME			
WENTYLACJA I KLIMATYZACJA RZUT DACHU			
BRANŻA BRANCH		SANITARNIA	SKALA / SCALE 1:100
DATA / DATE		NR RYS. / DRAWING NO	FORMAT / SIZE
12.2010		571/B/S/1710	0

Wszelkie prawa zastrzeżone. Rysunek ten podlega ochronie prawnej zgodnie z przepisami Ustawy z dnia 04.02.1994 r. o prawie autorskim i prawach pokrewnych. Powielanie oraz wykorzystywanie rysunku bez zgody autora może być karalne.