


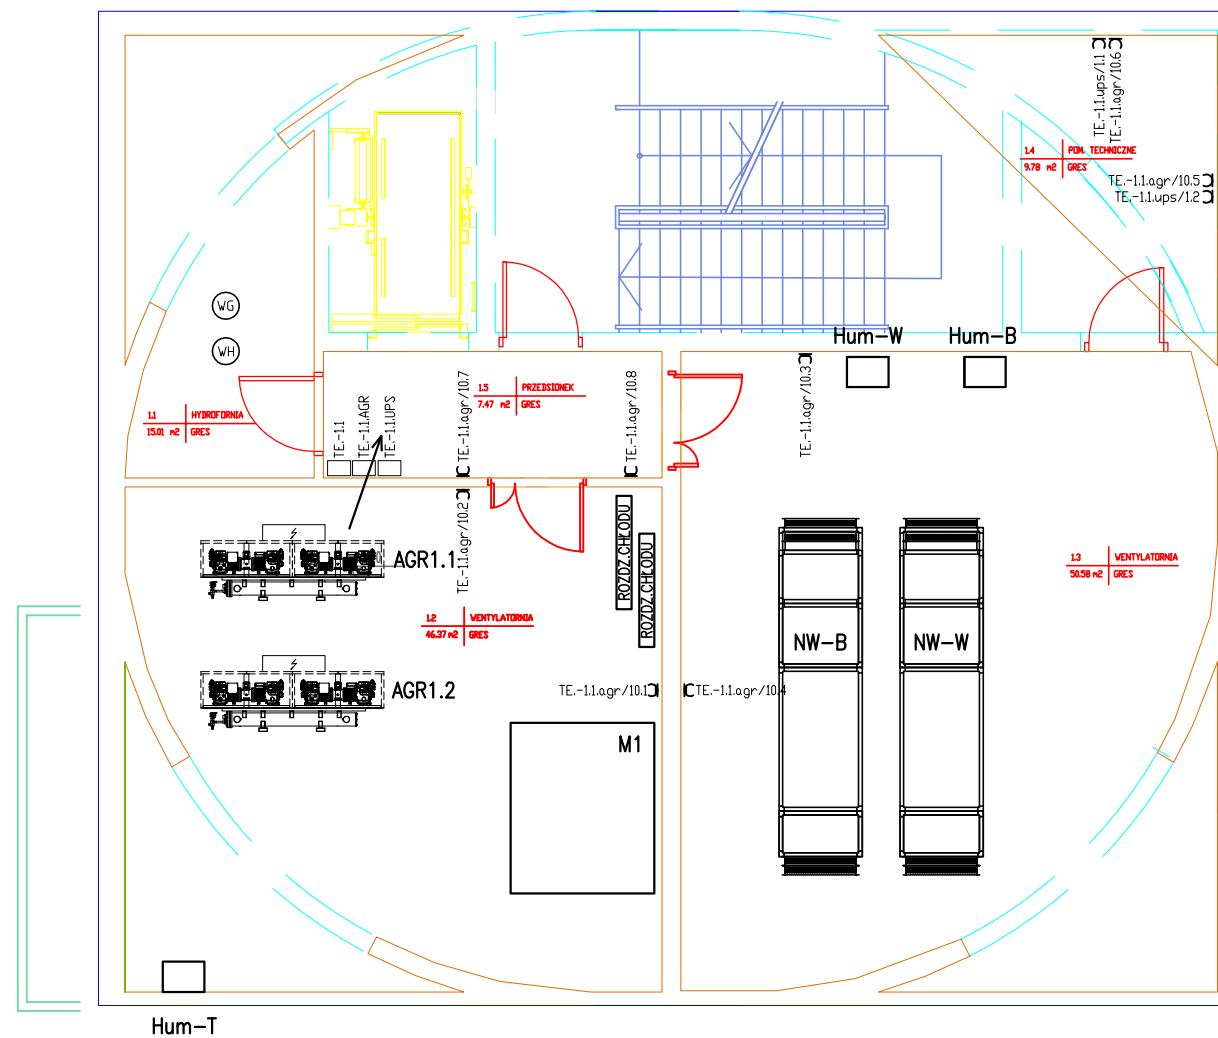

	GNIAZDO WTYKOWE PODWÓJNE RAMKOWE
	J.W. LECZ HERMETYCZNE
	GNIAZDO WTYKOWE 3-f HERMETYCZNE
<u>3-f</u>	WYŁĄCZNIK 1-BIEG
	WYŁĄCZNIK 2- BIEG
	PRZELĄCZNIK SCHODOWY
	PRZELĄCZNIK KRZYŻOWY

Rodzaj tablicy np.
TE-Tablica elektryczna

TE.-1.1

Nr	tablicy
1	1
2	2
3	3
100	100

TE – tablica elektryczna
TE.UPS – tablica zasilana poprzez UPS
TE.AGR – tablica zasilana poprzez agregat prądotwórczy

Sposób numeracji gniazd:

CTE -1.1/1.1

	nr elementu w obwodzie
0	1
1	2
2	3
99	100

nr obowdu

nr tablicy elektrycznej

ADRES INWESTYCJI

Ośrodek Kontroli Ruchu Lotniczego
dz. 1867/136 obręb 0001-Jasionka

INWESTOR

Polska Agencja Żeglugi Powietrznej
ul. Wieżowa 8
02-147 Warszawa

INWESTYCJA
Ośrodek Kontroli Ruchu Lotniczego wraz z infrastrukturą techniczną
w Porcie Lotniczym Rzeszów
36-002 Jasionka 942, Gmina Trzebownisko.

	NR UPRAWNIEN	DATA I PODPIS
OPRACOWALI mgr Inż. Piotr Zając mgr inż. Marcin Kozicki mgr inż. Łukasz Ćwiklak inż. Jarosław Kujawa	_____ _____ _____ _____	
PROJEKTOWALI mgr Inż. Andrzej Popek SPRAWDZIŁ mgr inż. Grzegorz Stodolski	St-348/78 St-222/79	

RYSUNEK
Rzut poziomu "-I", rozmieszczenie instalacji elektrycznej

BRANŻA	ELEKTRYCZNA	STADIUM	BUDOWLANY
--------	-------------	---------	-----------

SKALA 1:100	NR RYSUNKU 571/B/E/1201/A	DATA 12.2010
----------------	------------------------------	-----------------

UWAGI:

1. WSZELKIE PRAWA DO NINIEJSZEGO OPRACOWANIA SA ZASTRZEZONE.
KOPIOWANIE, ROZPOWSZECZNIANIE I UDOSTĘPNIANIE OSOBOM TRZECIM PROJEKTU
LUB JEGO CZĘŚCI BEZ ZGODY AUTORÓW JEST ZABRONIONE.

2. WYKONAWCY I PODWYKONAWCY ZOBOWIĄZANI SĄ DO SPRAWDZENIA PROJEKTU
A W SZCZEGÓLNOŚCI WYMIARÓW PRZED PRZYSTĄPIENIEM DO PRAC BUDOWLANYCH.