


STROP NAD KONDYGNACJĄ "2"

1:100

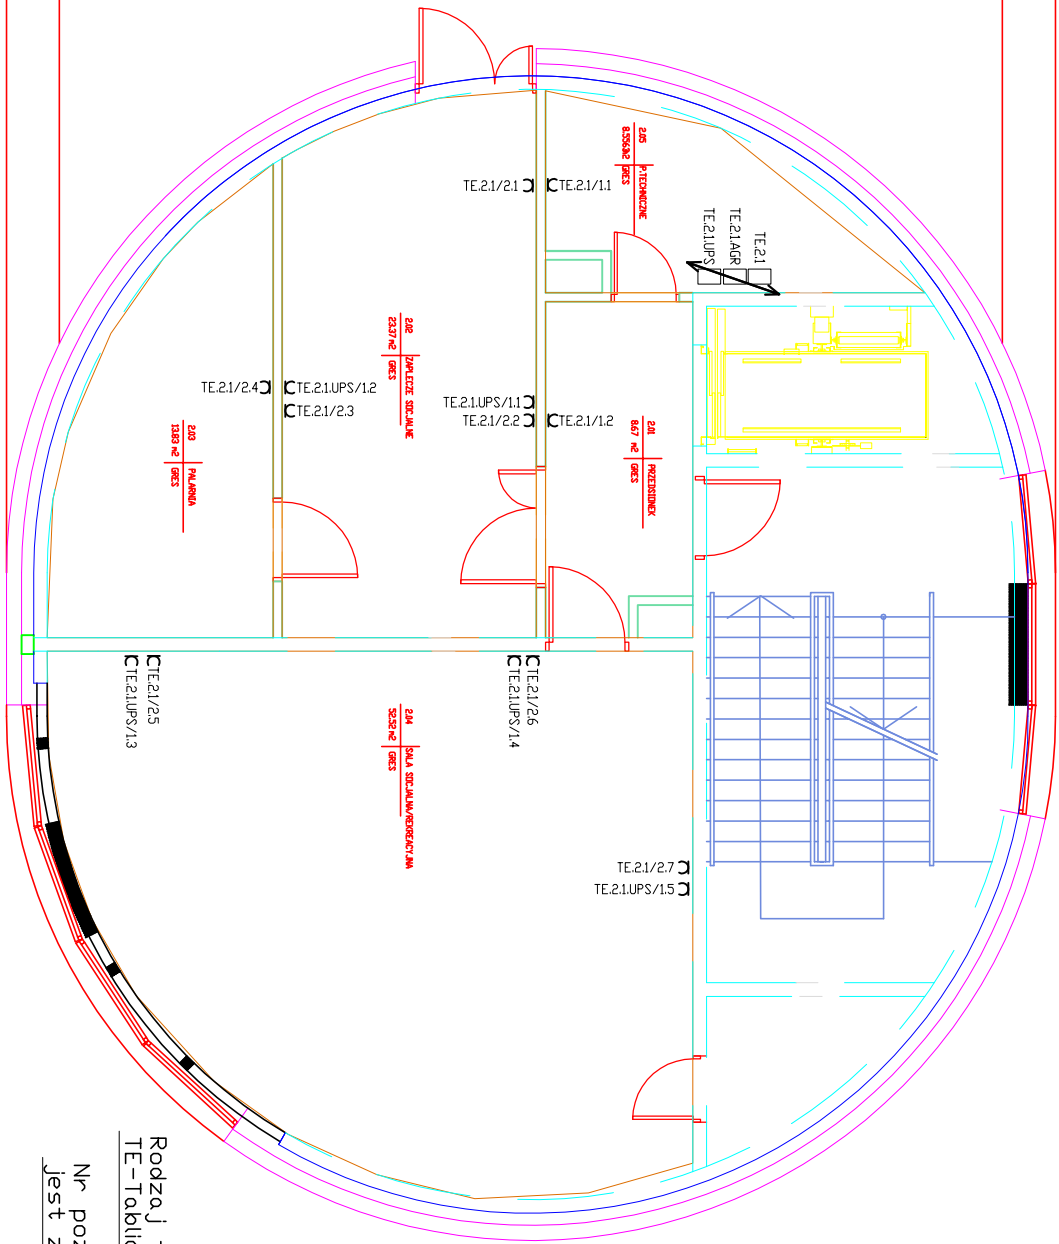

LEGENDA:

- GNAZDO WTYKOWE PODWOJNE RAMKOWE
- J.W. LECZ HERMETYCZNE
- GNAZDO WTYKOWE 3-4 HERMETYCZNE
- WYŁĄCZNIK 1-BIEG
- WYŁĄCZNIK 2-BIEG
- PRZELĄCZNIK SCHODOWY
- PRZELĄCZNIK KRZYŻOWY

Sposób numeracji tablic elektrycznych:

TE.-1.1

Rodzaj tablicy np. TE-Tablica elektryczna

Nr poziomu na którym jest zlokalizowana

Sposób numeracji gniazd:

CTE -1.1/1.1

TE - tablica elektryczna
TE.UPS - tablica zasilana poprzez UPS
TE.AGR - tablica zasilana poprzez agregat prądotwórczy

- nr elementu w obwodzie
- nr obwodu
- nr tablicy elektrycznej

ADRES INWESTYCJI

Ośrodek Kontroli Ruchu Lotniczego
dz. 1867/136 obręb 0001-Jasionka

INWESTOR

Polska Agencja Żeglugi Powietrznej
ul. Wieżowa 8
02-147 Warszawa

INWESTYCJA

Ośrodek Kontroli Ruchu Lotniczego wraz z infrastrukturą techniczną
w Porcie Lotniczym Rzeszów
36-002 Jasionka 942, Gmina Trzebownisko.

GŁÓWNE BIURO PROJEKTOWE



INGÉROP POLSKA SP. Z O.O.
ul. Radziwiłła 146, 02-117 Warszawa, Polska
tel (+48 22) 572 56 91, fax (+48 22) 572 56 95

ELPROJEX - Marek Kociński, Piotr Zając
01-506 Warszawa, ul. Reblinowa 25
REGON 01203367, NIP 123-00-36-421
www.elprojex.eu



OPRACOWAŁ	NR UPRAWNIEN	DATA I PODPIS
-----------	--------------	---------------

mgr inż. Piotr Zając
mgr inż. Marcin Kociński
mgr inż. Łukasz Cwiklak
inż. Jarosław Kulawa

PROJEKTOWAŁ
mgr inż. Andrzej Poppek
SPRAWDZIŁ
mgr inż. Grzegorz Stodolski

St-348/78
St-222/79

RYSUJĄCEK

Rzut poziomu "+2", rozmieszczenie instalacji elektrycznej

BRANŻA	STADIUM	BUDOWLANY
--------	---------	-----------

ELEKTRYCZNA

SKALA

1:100

NR RYSUNKU

571/B/E/1204/A

DATA

12.2010

UWAGI:

1. WSZELKIE PRAWA DO NINIEJSZEGO OPRACOWANIA SĄ ZASTRZEŻONE.
KOPIOWANIE, ROZPOWŚSZECHNIANIE LUB OŚCIEPIANIE OSOBOM TRZECIM PROJEKTU
LUB JEJ CZĘŚCI BEZ ZGODY AUTORÓW JEST ZABRONIONE.
2. WYKONAWCY I PODWYKONAWCY ZOBOWIĄZANI SĄ DO SPRAWDZENIA PROJEKTU
A W SZCZEGÓLNOŚCI WYMIARÓW PRZED PRZYSTĄPIENIEM DO PRAC BUDOWLANYCH.