


STROP NAD KONDYGNACJĄ ”3” 1:100

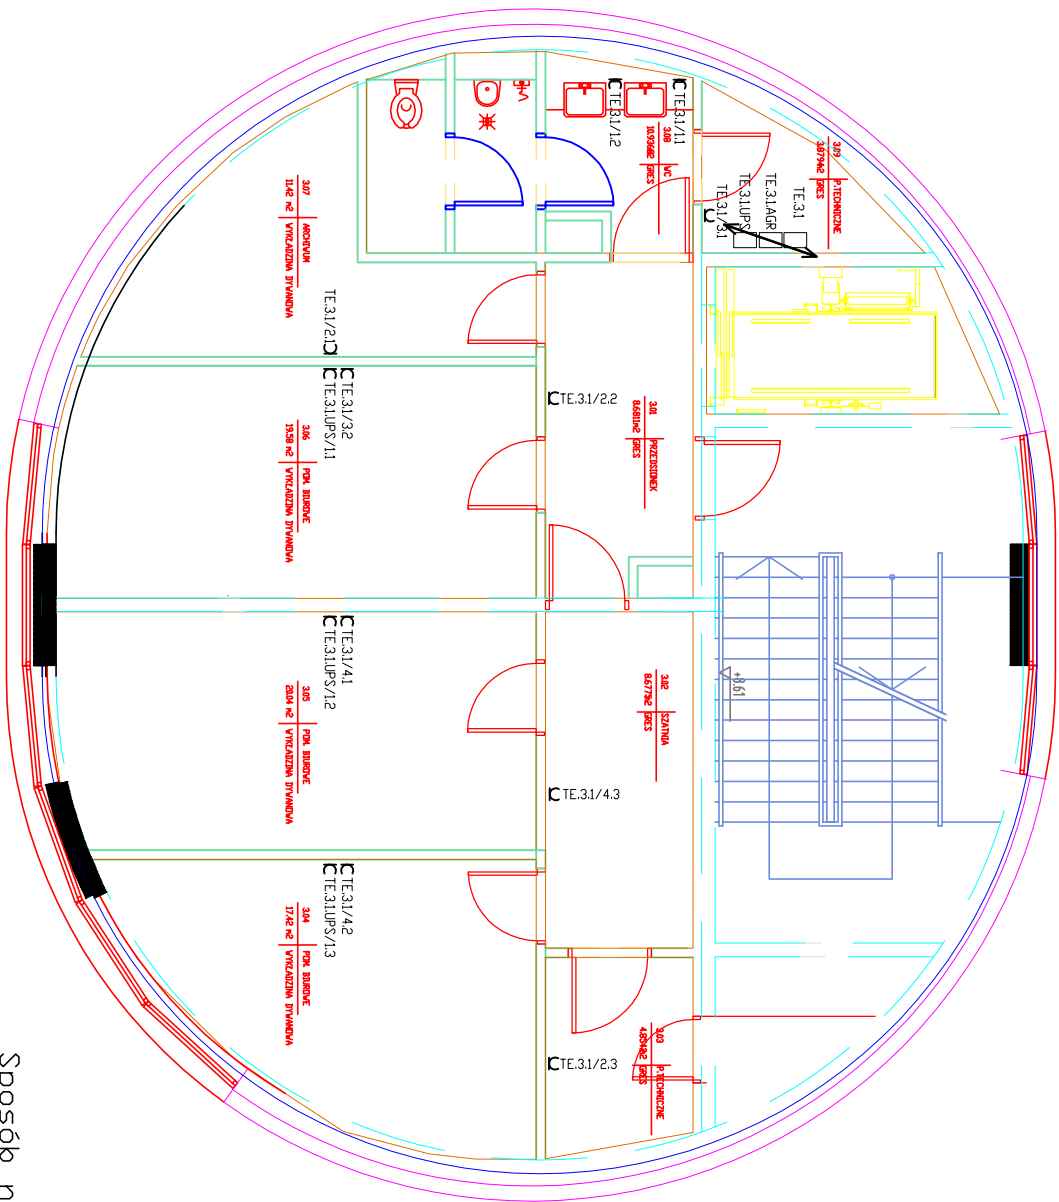

LEGENDA:

- GNIAZDO WTYKOWE PODWÓJNE RAMKOWE
- J.W. LECZ HERMETYCZNE
- GNIAZDO WTYKOWE 3-4 HERMETYCZNE
- WYŁĄCZNIK 1-BIEG
- WYŁĄCZNIK 2-BIEG
- PRZELĄCZNIK SCHODOWY
- PRZELĄCZNIK KRZYŻOWY

Sposób numeracji tablic
elektrycznych:

TE.-1.1

Rodzaj tablicy np.
TE-Tablica elektryczna

Nr tablicy

Nr poziomu na którym
jest zlokalizowana

Sposób numeracji gniazdi:

CTE -1.1/1.1

TE - tablica elektryczna
TE.UPS - tablica zasilana poprzez UPS
TE.AGR - tablica zasilana poprzez
agregat prądowórczy

- nr elementu w obwodzie
- nr obwodu
- nr tablicy elektrycznej

ADRES INWESTYCJI

Ośrodek Kontroli Ruchu Lotniczego
dz. 1867/136 obręb 0001-Jasionka

INWESTOR

Polska Agencja Żeglugi Powietrznej
ul. Wieżowa 8
02-147 Warszawa

INWESTYCJA

Ośrodek Kontroli Ruchu Lotniczego wraz z infrastrukturą techniczną
w Porcie Lotniczym Rzeszów
36-002 Jasionka 942, Gmina Trzebowińsko.

GŁÓWNE BIURO PROJEKTOWE



INGÉROP POLSKA SP. Z O.O.
ul. Radwicka 146, 02-117 Warszawa, Polska
tel (+48 22) 572 56 91, fax (+48 22) 572 56 95

ELPRODEX - Marek Kozicki, Piotr Zajac
01-106 Warszawa, ul. Radwicka 25
RECON 017263367, NIP 123-00-36-421
www.dprojex.eu



OPRACOWAŁ	NR UPRAWNIEN	DATA I PODPIS
mgr inż. Piotr Zajac	_____	_____
mgr inż. Marek Kozicki	_____	_____
mgr inż. Lukasz Owliak	_____	_____
inż. Jarosław Kujawa	_____	_____
PROJEKTOWAŁ	St-348/78	_____
mgr inż. Andrzej Poppek	_____	_____
SPRAWDZIŁ	St-222/79	_____
mgr inż. Grzegorz Stodolski	_____	_____

RYSUNEK

Rzut poziomu "1.1", rozróżnienie instalacji elektrycznej

BRANŻA

ELEKTRYCZNA

STADIUM

BUDOWLANY

SKALA

1:100

NR RYSUNKU

571/B/E/1205/A

DATA

12.2010

UWAGI:

- WSZELKIE PRAWA DO NINIEJSZEGO OPRACOWANIA SĄ ZASTRZEŻONE.
KOPIOWANIE, ROZPOWISZCZANIE LUB JEGO CZĘŚCI BEZ ZGODY AUTORÓW JEST ZABRONIONE.
- WYKONAWCY I PODWYKONAWCY ZOBOWIĄZANI SĄ DO SPRAWDZENIA PROJEKTU
A W SZCZEGÓLNOŚCI WYMAGÓW PRZED PRZYSTĄPIENIEM DO PRAC BUDOWLANYCH.