


STROP NAD KONDYGNACJĄ "4"

1:100

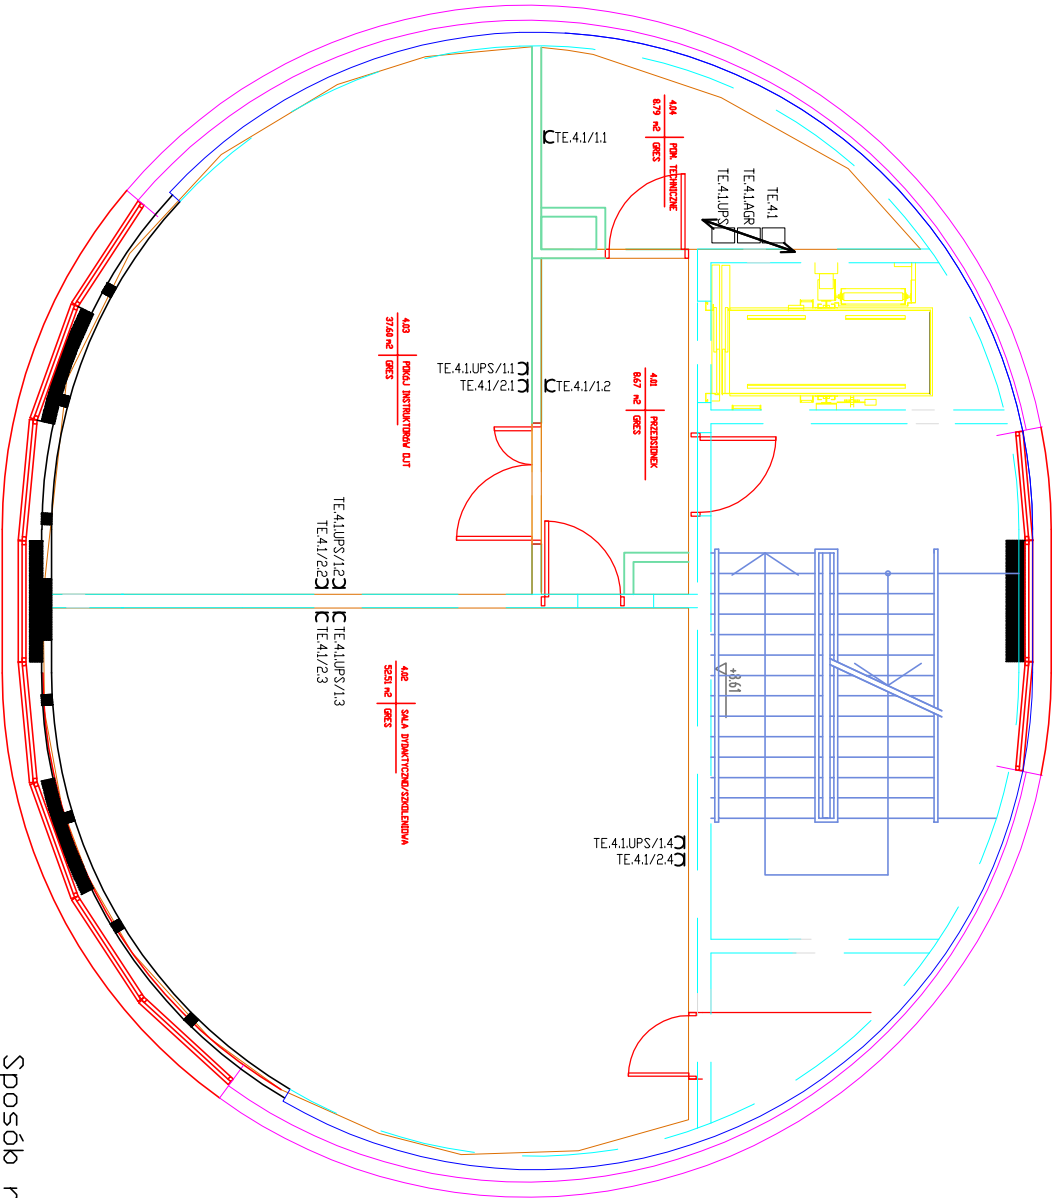

TE - tablica elektryczna
TE.UPS - tablica zasilana poprzez UPS
TE.AGR - tablica zasilana poprzez agregat prądotwórczy

LEGENDA:

- GNIAZDO WTYKOWE PODWOJNE RAMKOWE
- 1.W. LECZ HERMETYCZNE
- GNIAZDO WTYKOWE 3-1 HERMETYCZNE
- WYŁĄCZNIK 1-BIEG
- WYŁĄCZNIK 2-BIEG
- PRZELĄCZNIK SCHODOWY
- PRZELĄCZNIK KRZYŻOWY

Sposób numeracji tablic elektrycznych:

TE.-1.1

Rodzaj tablicy np. TE-Tablica elektryczna

Nr tablicy

Nr poziomu na którym jest zlokalizowana

Sposób numeracji gniazd:

CTE -1.1/1.1

nr elementu w obwodzie
nr obwodu
nr tablicy elektrycznej

ADRES INWESTYCJI

Ośrodek Kontroli Ruchu Lotniczego
dz. 1867/136 obręb 0001-Jasionka

INWESTOR

Polska Agencja Żeglugi Powietrznej
ul. Wieżowa 8
02-147 Warszawa

INWESTYCJA

Ośrodek Kontroli Ruchu Lotniczego wraz z infrastrukturą techniczną
w Porcie Lotniczym Rzeszów
36-002 Jasionka 942, Gmina Trzebownisko.

GŁÓWNE BIURO PROJEKTOWE



INGÉROP POLSKA SP. Z O.O.
ul. Radziwiłła 146, 02-117 Warszawa, Polska
tel (+48 22) 572 56 91, fax (+48 22) 572 56 95

ELPROJEK - Michał Kordas, Piotr Zajac
01-506 Warszawa, ul. Radziwiłła 25
REGON 017263367, NIP 123-00-36-421
www.doprojekt.pl



OPRACOWAŁ	NR UPRAWNIEN	DATA I PODPIS
mgr inż. Piotr Zajac		
mgr inż. Marcin Kozicki		
mgr inż. Lukasz Cwiklak		
inż. Jarosław Kujawa		
PROJEKTOWAŁ		
mgr inż. Andrzej Poppek	St-348/78	
SPRAWDZIŁ		
mgr inż. Grzegorz Siódorski	St-222/79	

RYSUJEK

Rzut poziomu "4", rozmieszczenie instalacji elektrycznej

BRANŻA ELEKTRYCZNA

STADIUM

BUDOWLANY

SKALA

1:100

NR RYSUNKU

571/B/E/1206/A

DATA

12.2010

UWAGI:
1. WSZELKIE PRAWA DO NINIEJSZEGO OPRACOWANIA SĄ ZASTRZEŻONE.
KOPIOWANIE, ROZPOWYSZECZANIE I UDOSTĘPNIANIE OSOBOM TRZECIM PROJEKTU
LUB JEJ CZĘŚCI BEZ ZGODY AUTORÓW JEST ZABRONIONE.
2. WYKONAWCY I PODWYKONAWCY ZOBOWIĄZANI SĄ DO SPRAWDZENIA PROJEKTU
A W SZCZEGÓLNOŚCI WYMARÓW PRZED PRZYSTĄPIENIEM DO PRAC BUDOWLANYCH.