


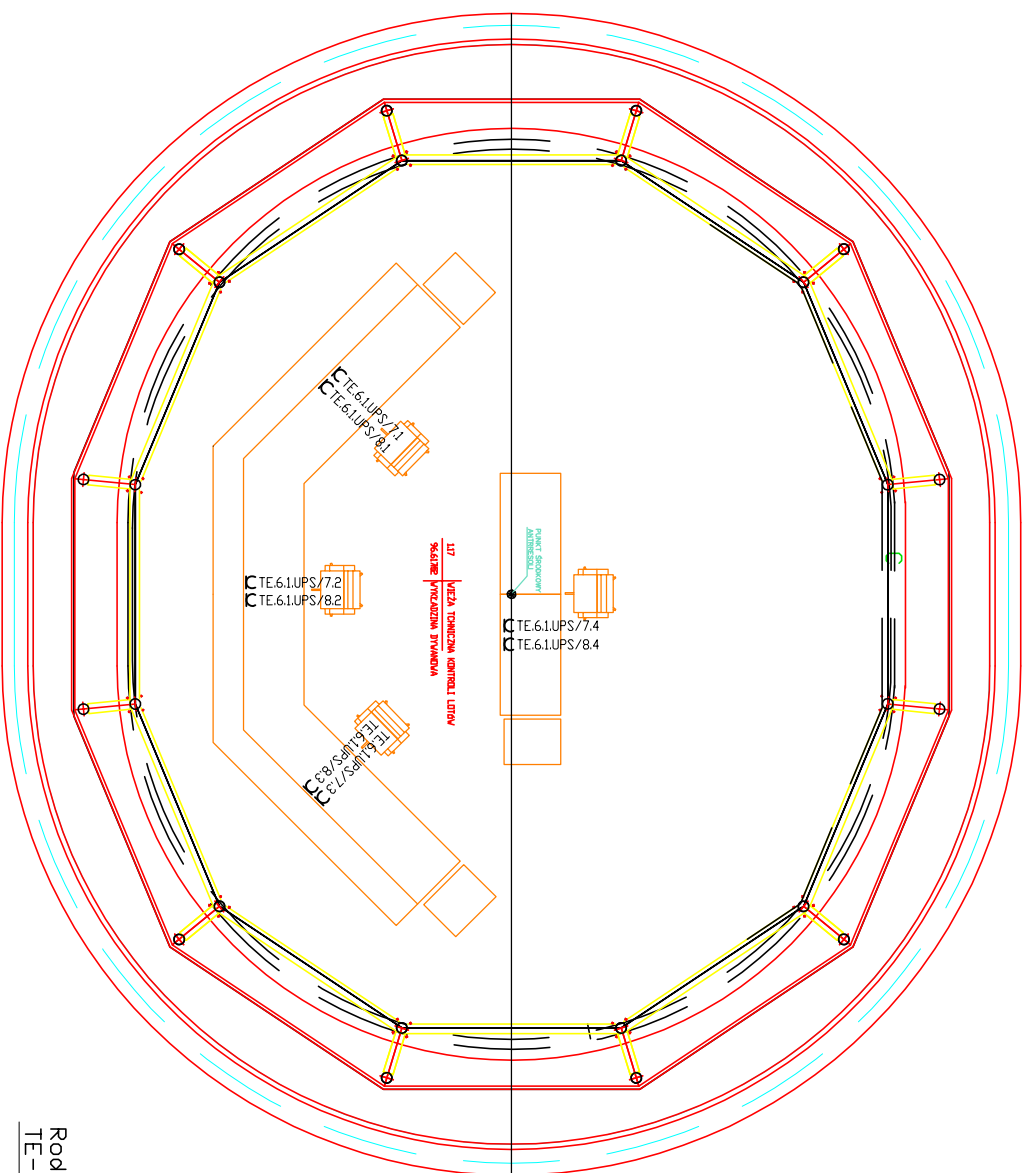

TE - tablica elektryczna
TE,UPS - tablica zasilana poprzez UPS
TE,AGR - tablica zasilana poprzez agregat prądotwórczy

LEGENDA:

-  GNIAZDO WTYKOWE PODWÓJNE RAMKOWE
 J.W. LECZ HERMETYCZNE
 GNIAZDO WTYKOWE 3+1 HERMETYCZNE

 WYŁĄCZNIK 1-BIEG
 WYŁĄCZNIK 2- BIEG
 PRZELĄCZNIK SCHODOWY
 PRZELĄCZNIK KRZYŻOWY

Sposób numeracji tablic elektronicznych:

TE-1.1

Rodzaj tablicy np.
TE-Tablica elektryczna

Nr tablicy

Nr poziomu na którym jest zlokalizowana

Sposób numeracji gniazdi:

CTE -1.1/1.1

nr elementu w obwodzie

nr okowadu

nr tablicy elektrycznej

ADRES INWESTYCJI

Biuro Kierownika
Ośrodek Kontroli Ruchu Lotniczego
dz. 1867/136 obręb 0001 - Jasionka

INWESTOR

Polska Agencja Żeglugi Powietrznej
ul. Wieżowa 8
02-147 Warszawa

INWESTYCJA

Ośrodek Kontroli Ruchu Lotniczego wraz z infrastrukturą techniczną
w Porcie Lotniczym Rzeszów
36-002 Jasienka 942, Gmina Trzebownisko.



 GŁÓWNE BIURO PROJEKTOWE
 INCÉROP POLSKA SP. Z O.O.,
 ul. Radwicka 146, 02-117 Warszawa, Polska
 tel (+48 22) 572 56 91, fax (+48 22) 572 56 95



 EL PROJEK, Marcin Kozicki, Piotr Zając
 ul. Włocławska 12, 01-650 Warszawa, Polska
 REGON 01726367, NIP 121-95-56-21
www.elprojek.eu

OPRACOWAŁ	NR UPRAWNIEN	DATA I PODPIS
mgr inż. Piotr Zając	_____	
mgr inż. Marcin Kozicki	_____	
mgr inż. Łukasz Cwiklak	_____	
inż. Jarośław Kujawa	_____	
PROJEKTOWAŁ mgr inż. Andrzej Popiek	SH-346/78	
SPRAWDZIŁ mgr inż. Grzegorz Stodolski	SH-222/79	

RSV-SUNEK

Rzut poziomu "+6" sala techniczna, rozmieszczenie instalacji elektrycznej

BRANŻA	STADIUM
ELEKTRYCZNA	BUDOWLANY

SKALA 1:100	NR PYSUNKU 571/B/E/1209/A	DATA 12.2010
----------------	------------------------------	-----------------

UWAGI:

1. WSZELKIE PRAWA DO NINIEJSZEGO OPACOWANIA SĄ ZASTRZEŻONE.
KOPIOWANIE, ROZPOWSEŚCZANIE I UDOSTĘPNIANIE OSOBOM TRZECIM PROJEKTU
LUB JEGO CZĘŚCI BEZ ZGODY AUTORÓW JEST ZABRONIONE.

2. WYKONAWCY I PODWYKONAWCY ZOBOWIĄZANI SĄ DO SPRAWDZENIA PROJEKTU
A W SZCZEGÓLNOŚCI WYMAIARÓW PRZED PRZYSTĄPIENIEM DO PRAC BUDOWLANYCH.