


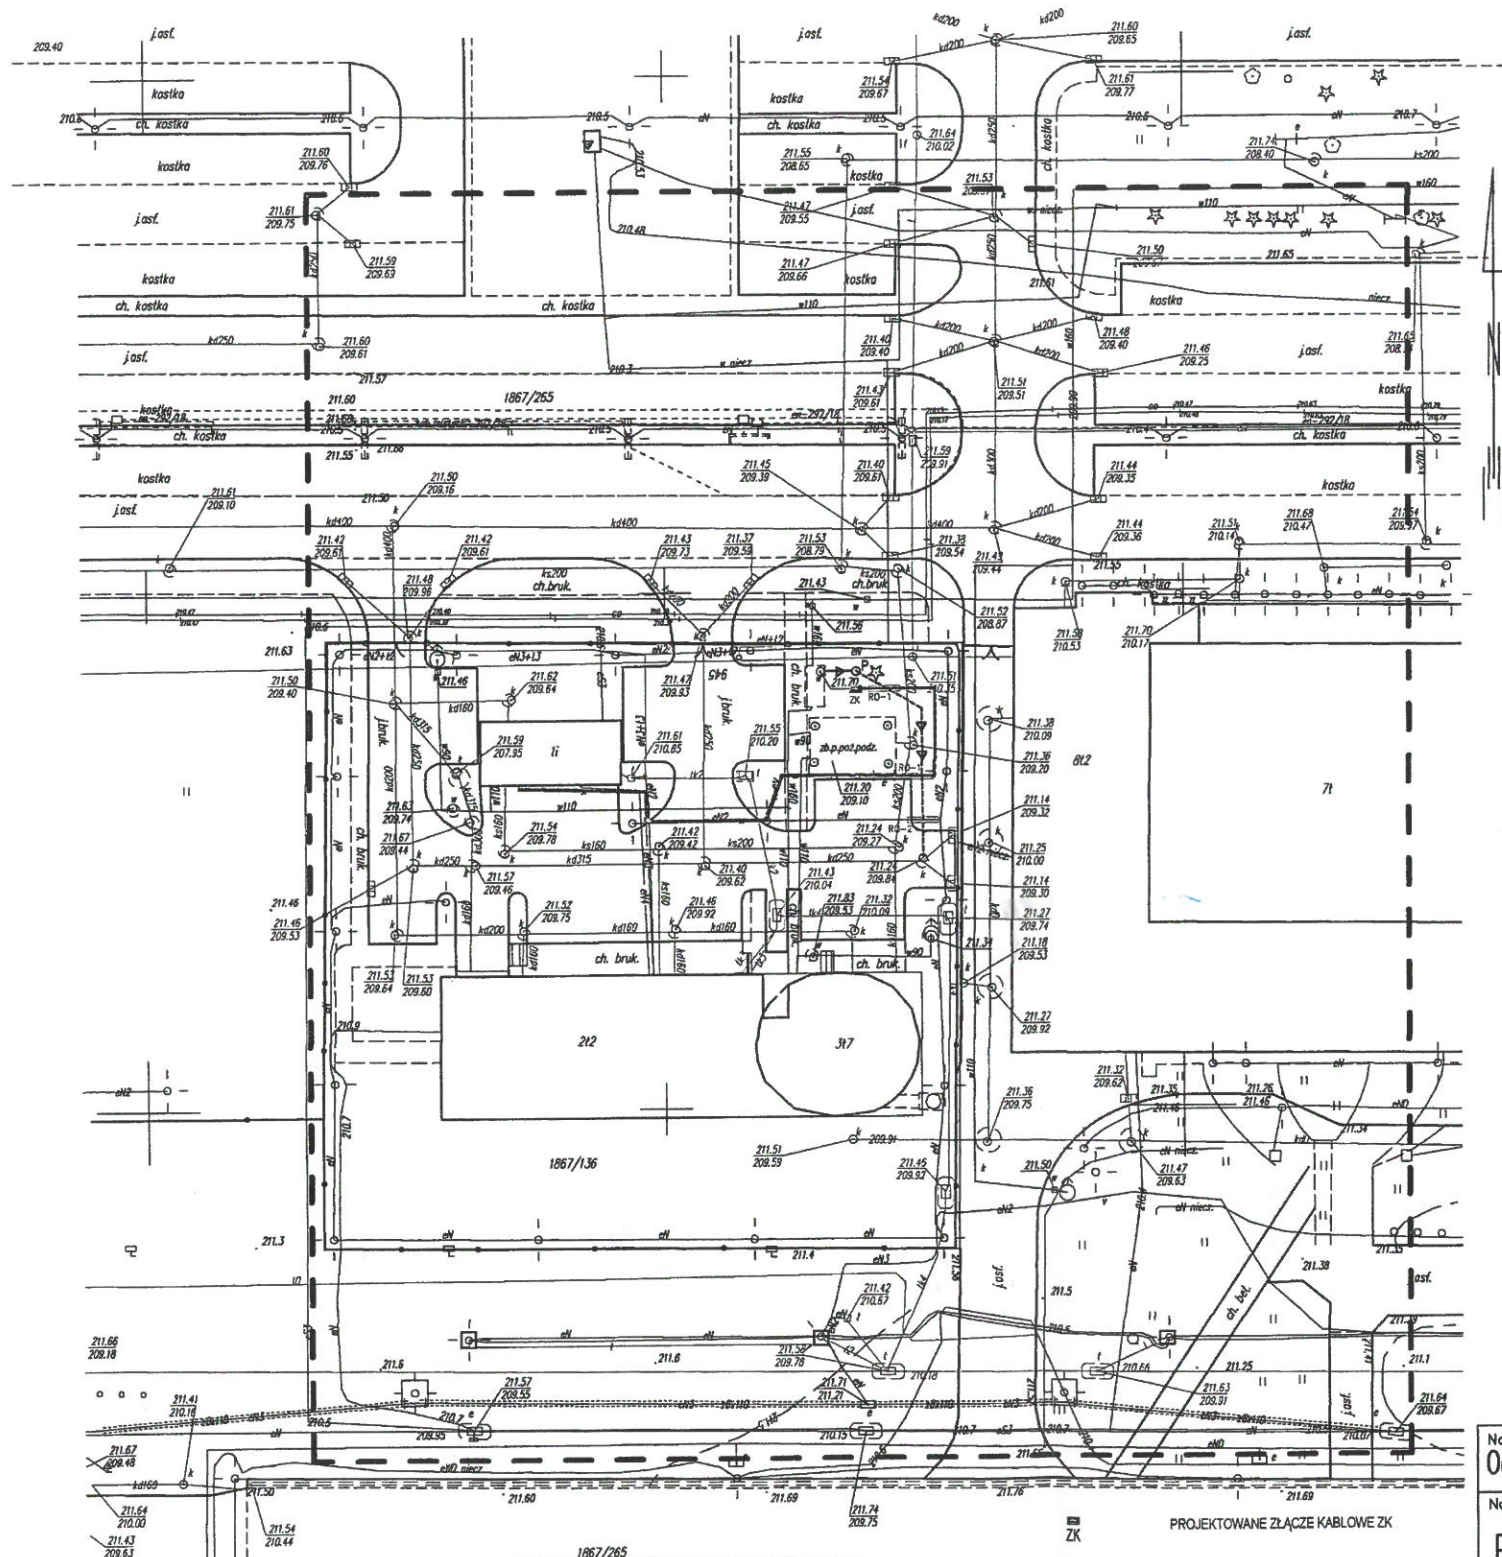

1867/265
ISTNIEJĄCA INFRASTRUKTURA UZBROJENIA TECHNICZNEGO:

en — ISTNIEJĄCA SIĘĆ ENERGETYCZNA KABLOWA
kd — ISTNIEJĄCA SIĘĆ KANALIZACJI DESzczOWEJ
w — ISTNIEJĄCA SIĘĆ WODOCIĄGOWA
ks — ISTNIEJĄCA SIĘĆ KANALIZACJI SANITARNEJ

ZK
RO-1
I=2.0 m
RO-2
I=2.0 m
X X
P
110 PKC
I=3.0
40 PE
I=2.0

PROJEKTOWANE ZŁĄCZE KABLOWE ZK

PROJEKTOWANE RURY OCHRONNE
TYP AR0T FI 110

PROJEKTOWANE RURY OCHRONNE DWUDZIELNE
TYP AR0T FI 110

PROJEKTOWANA DOZIEMNA LINIA KABLOWA nN

LINIA KABLOWA nN DO DEMONTAŻU

ROZDZIELNIA ELEKTRYCZNA nN DO DEMONTAŻU

PROJEKTOWANA PRZEPOMPOWNIĄ ŚCIEKÓW

PROJEKTOWANY KANAŁ GRAWITACYJNY

PROJEKTOWANY KANAŁ TŁOCZNY

MAPA DO CELÓW PROJEKTOWYCH

skala 1:500

Jednostka ewidencyjna: 181613_2 Trzebnicko

Obwód ewidencyjny: 0001 Jasionka

Układ odniesienia poziomy: 2000s7

Układ odniesienia wysokościowy: Kronsztadt "86"

 
Rzeszów, L. Dz. Zam.: PODGK 440.4268.2018

Obszar aktualizacji oznaczono linią przerywaną.

Mapa aktualna w oznaczonym zakresie wg stanu

na dzień 3.08.2018 L.k.s.rob.: 7/07/2018

Licencja PODGK 440.4268.2018_1816_K05



7.126.30.06.2.2

7.126.30.06.2.4

Informacja o służebnościach gruntowych:

nie badano – ze względu na charakter inwestycji

Wykonawca:

ObGeo USŁUGI GEODEZYJNE

Obwód Zdzisław

35-231 Rzeszów, ul. Staromiejska 110

tel: 606-183-200 email: zobloj@wp.pl

REG: 690079079 NIP: 813-161-36-93

Geodeta Uprawniony

inż. Zdzisław Zobłoj

Świad. M.C. 18. Nr 10956/S1

Sprawdzono ze zbioru GUS w PODGK Rzeszów

- wniesiono projektowane sieci uzbrojenia terenu

- nie występują tereny zmiennowartościowe

- (nie) występują złoża surowców mineralnych

PODGK 440.4268.2018_1816_K05

Rzeszów, dnia 09.08.2018

Z up. STAROSTY

mgr inż. Justyna Kozłowska

geodeta

Poświadczam, że niniejszy dokument został opracowany w wyniku prac geodezyjnych i kartograficznych, których rezultaty zawiera operat techniczny wpisany do ewidencji materiałów państwowego zasobu geodezyjnego i kartograficznego

Geodeta prowadzący państwowy zasób geodezyjny i kartograficzny: STAROSTA RZESZÓWSKI Powiatowy Ośrodek Dokumentacji Geodezyjnej i Kartograficznej w Rzeszowie

Identyfikator ewidencyjny materiału: P.1816.2018.4574

Data wydania operatu technicznego do ewidencji: 09.08.2018

Imię, nazwisko i podpis osoby reprezentującej organ: mgr inż. Grażyna Kozłowska

7-cy Dyrektor Powiatowego Ośrodka Dokumentacji Geodezyjnej i Kartograficznej w Rzeszowie

Nazwa i adres obiektu:

Odwodnienie komory wodomierzowej na terenie OKRL Rzeszów – Jasionka

Nazwa przedsięwzięcia:

Projekt budowlany

Przedmiot rysunku:

Projekt zagospodarowania terenu

Skala:

1:500

Projektant – instalacje sanitarne

mgr inż. Janina Krzyształowicz Wiśniewska

uprawnienia budowlane S29/89

Projektant – instalacje elektryczne

inż. Elżbieta Samul

uprawnienia budowlane E-30/75

nr rys.

S/E/1

Data:

sierpień 2018